


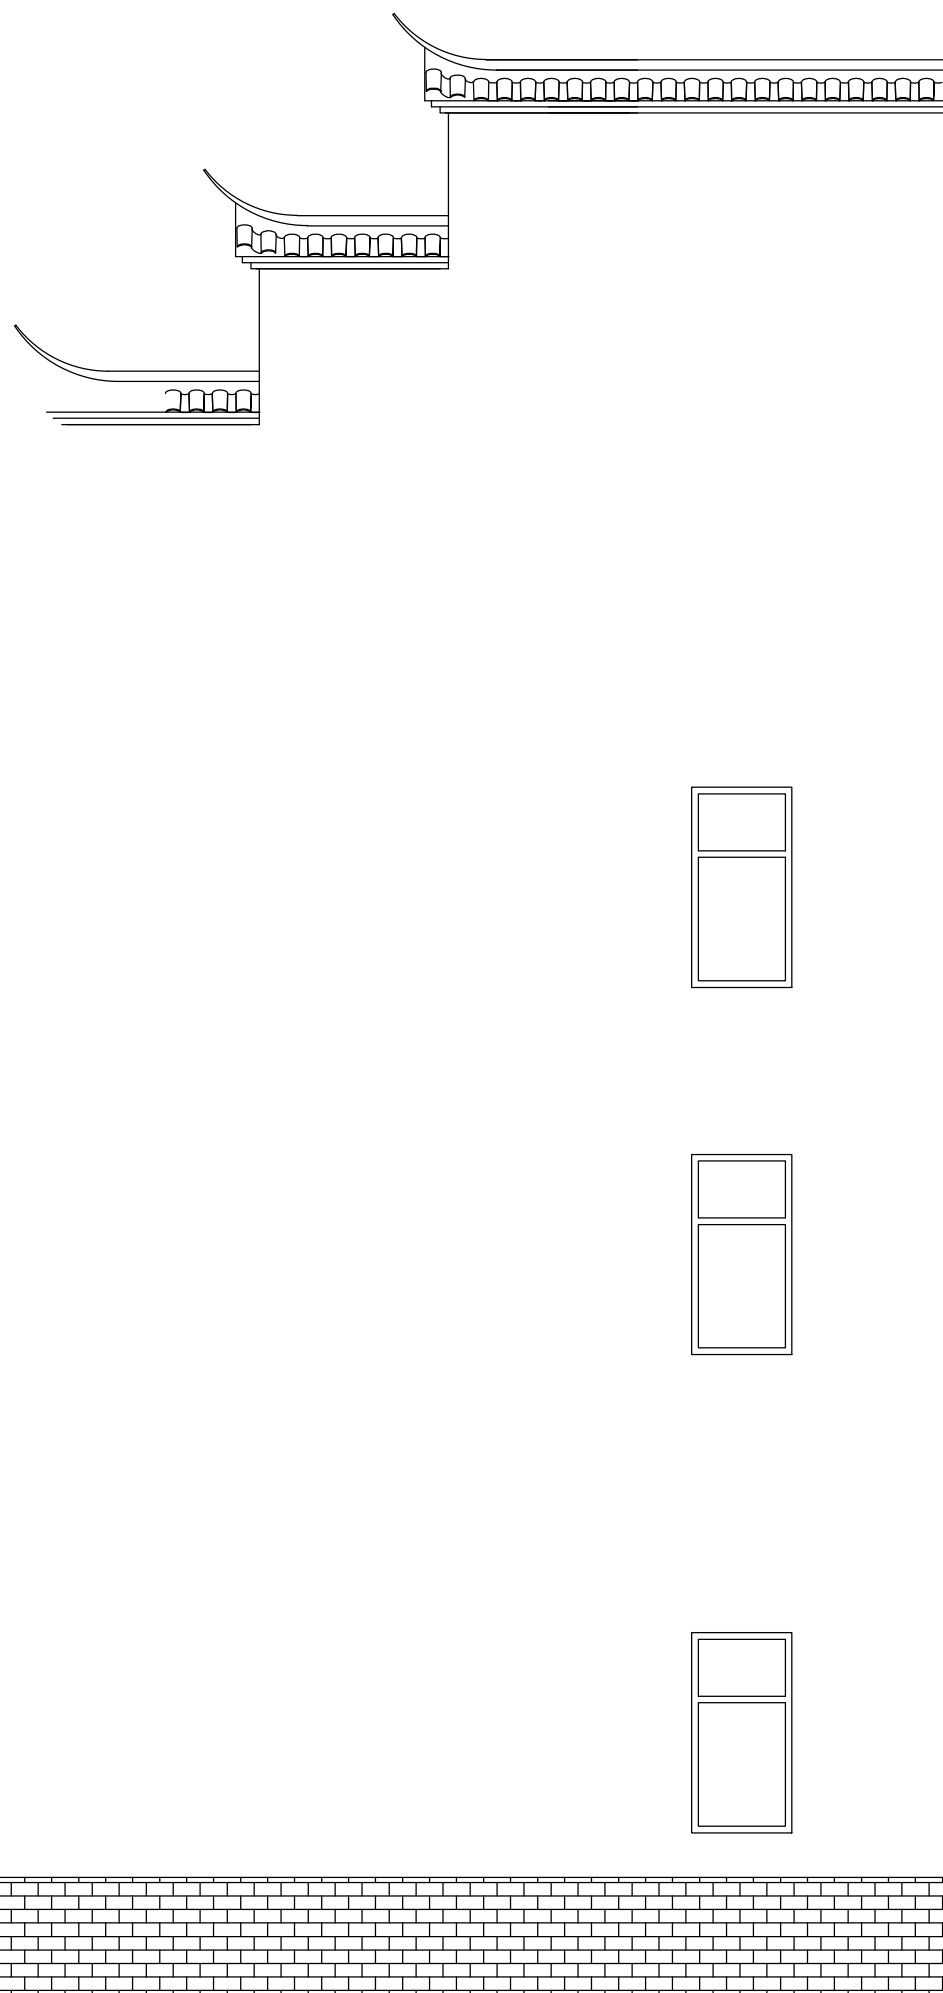

上饶市公安局信州分局灵溪派出所



建筑工程设计甲级：A114000370
城乡规划编制乙级：[晋]城规编第（142003）号
旅游规划设计乙级：旅规乙14-2011
市政工程乙级：A214000377
林业调查规划设计丙级：丙04-068
风景园林工程设计乙级：A214000377
特种设备设计（压力管道）：GB1级
质量管理体系认证
GB/T 19001-2008 idt ISO 9001 : 2008

图纸目录

封面							A2
1	ML-01	目录	A2	19	LM-05	二层业务用房平面图	A2
2	SM-01	设计说明	A2	20	LM-06	大型案情分析立面图	A2
3	1F-PM-01	一层平面图	A2	21	LM-07	社区网上警务工作立面图	A2
4	1F-PM-02	一层地面铺设图	A2	22	LM-08	二层楼道立面图	A2
5	1F-PM-03	一层吊顶平面图	A2	23	LM-09	情指室平面图	A2
6	1F-PM-04	一层平面索引图	A2	24	LM-10	值卫立面图	A2
7	2F-PM-01	二层平面图	A2	25	LM-11	洗手间立面图	A2
8	2F-PM-02	二层吊顶平面图	A2	26	LM-12	民警休息室立面图	A2
9	2F-PM-03	二层地面铺设图	A2	27	LM-13	淋浴室 更衣室立面图	A2
10	2F-PM-04	二层平面索引图	A2	28	DY-01	大厅吊顶大样图	A2
11	3F-PM-01	三层平面图	A2	29	DY-02	洗手台 服务台 剖面图 卫生间蹲便器地台剖面图	A2
12	3F-PM-02	三层地面铺设图	A2	30	DY-03	一层大厅窗台节点大样 门洞门套剖面图	A2
13	3F-PM-03	三层吊顶平面图	A2	31	DY-04	机械打孔钢板安装剖面图	A2
14	3F-PM-04	三层平面索引图	A2	32	DY-05	楼梯做法大样图1	A2
15	LM-01	一层大厅平面图	A2	33	DY-06	楼梯做法大样图2	A2
16	LM-02	一层大厅立面图(1)	A2	34	MT-01	门厅地面铺设图	A2
17	LM-03	一层大厅立面图(2)	A2	35	MT-02	门厅顶面平面图	A2
18	LM-04	卫生间立面图	A2	36			A2



建筑工程专业甲级: A114000370
 城乡规划编制乙级: [晋]城规编第(142003)号
 旅游规划乙级: 旅规乙14-2011
 市政工程设计乙级: A214000377
 林业调查规划设计丙级: 丙04-068
 风景园林工程设计乙级: A214000377
 特种设备设计(压力管道): GB级
 质量管理体系认证
 GB/T 19001-2008 idt ISO 9001: 2008

项目名称
上饶市公安局信州分局灵溪派出所
(业务用房)

图纸名称

图纸目录

设计编号	2016y1-8-01(JX)
设计日期	2016.12.1

设计阶段	施工图
专 业	装饰

图 号	MI-01
-----	-------

图号	ML 01
日期	2015.5.27

日期	2017.05
宝号	1212 研

申 定	10月25日
立 位	

审 核	
	18.11.18

校对	符之恒

设计	张子仁
----	-----


制 图	1.1.452
-----	---------

技术专用章

未因係知悉本公司财务状况而买


、施工图需经相关部门批准及施工图纸审查合格后方可施工。

 A circular diagram with a vertical line passing through the center. The line is labeled '北' (North) at the top. A shaded sector is shown in the lower-left quadrant, bounded by the vertical line and a radius extending to the bottom-left edge of the circle.





走廊做法参考LM-08
 公卫做法参考LM-10
 档案室做法参考LM-05

武器警械室做法参考LM-05
 调解室做法参考LM-09

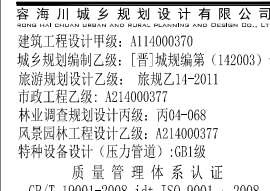

项目名称	
上饶市公安局信州分局灵溪派出所 (业务用房)	
图纸名称	
一层平面图	
设计编号	2016-Y1-S-01 (X)
设计专业	施工图
设计阶段	装饰
图号	1F-PM-01
日期	2017.05
审定	何江红
审核	
校对	何江红
设计	
制图	何江红
技术专用章	
备 注	
1. 本图须加盖本局技术专用章, 否则一律无效。 2. 本设计图及产权归本公司所有, 未经许可不得随意使用。 3. 施工期间发生损失均由设计方及施工方协商解决后方可施工。	

图例	说明
建筑	建筑
结构	结构
设备	设备
其他	其他

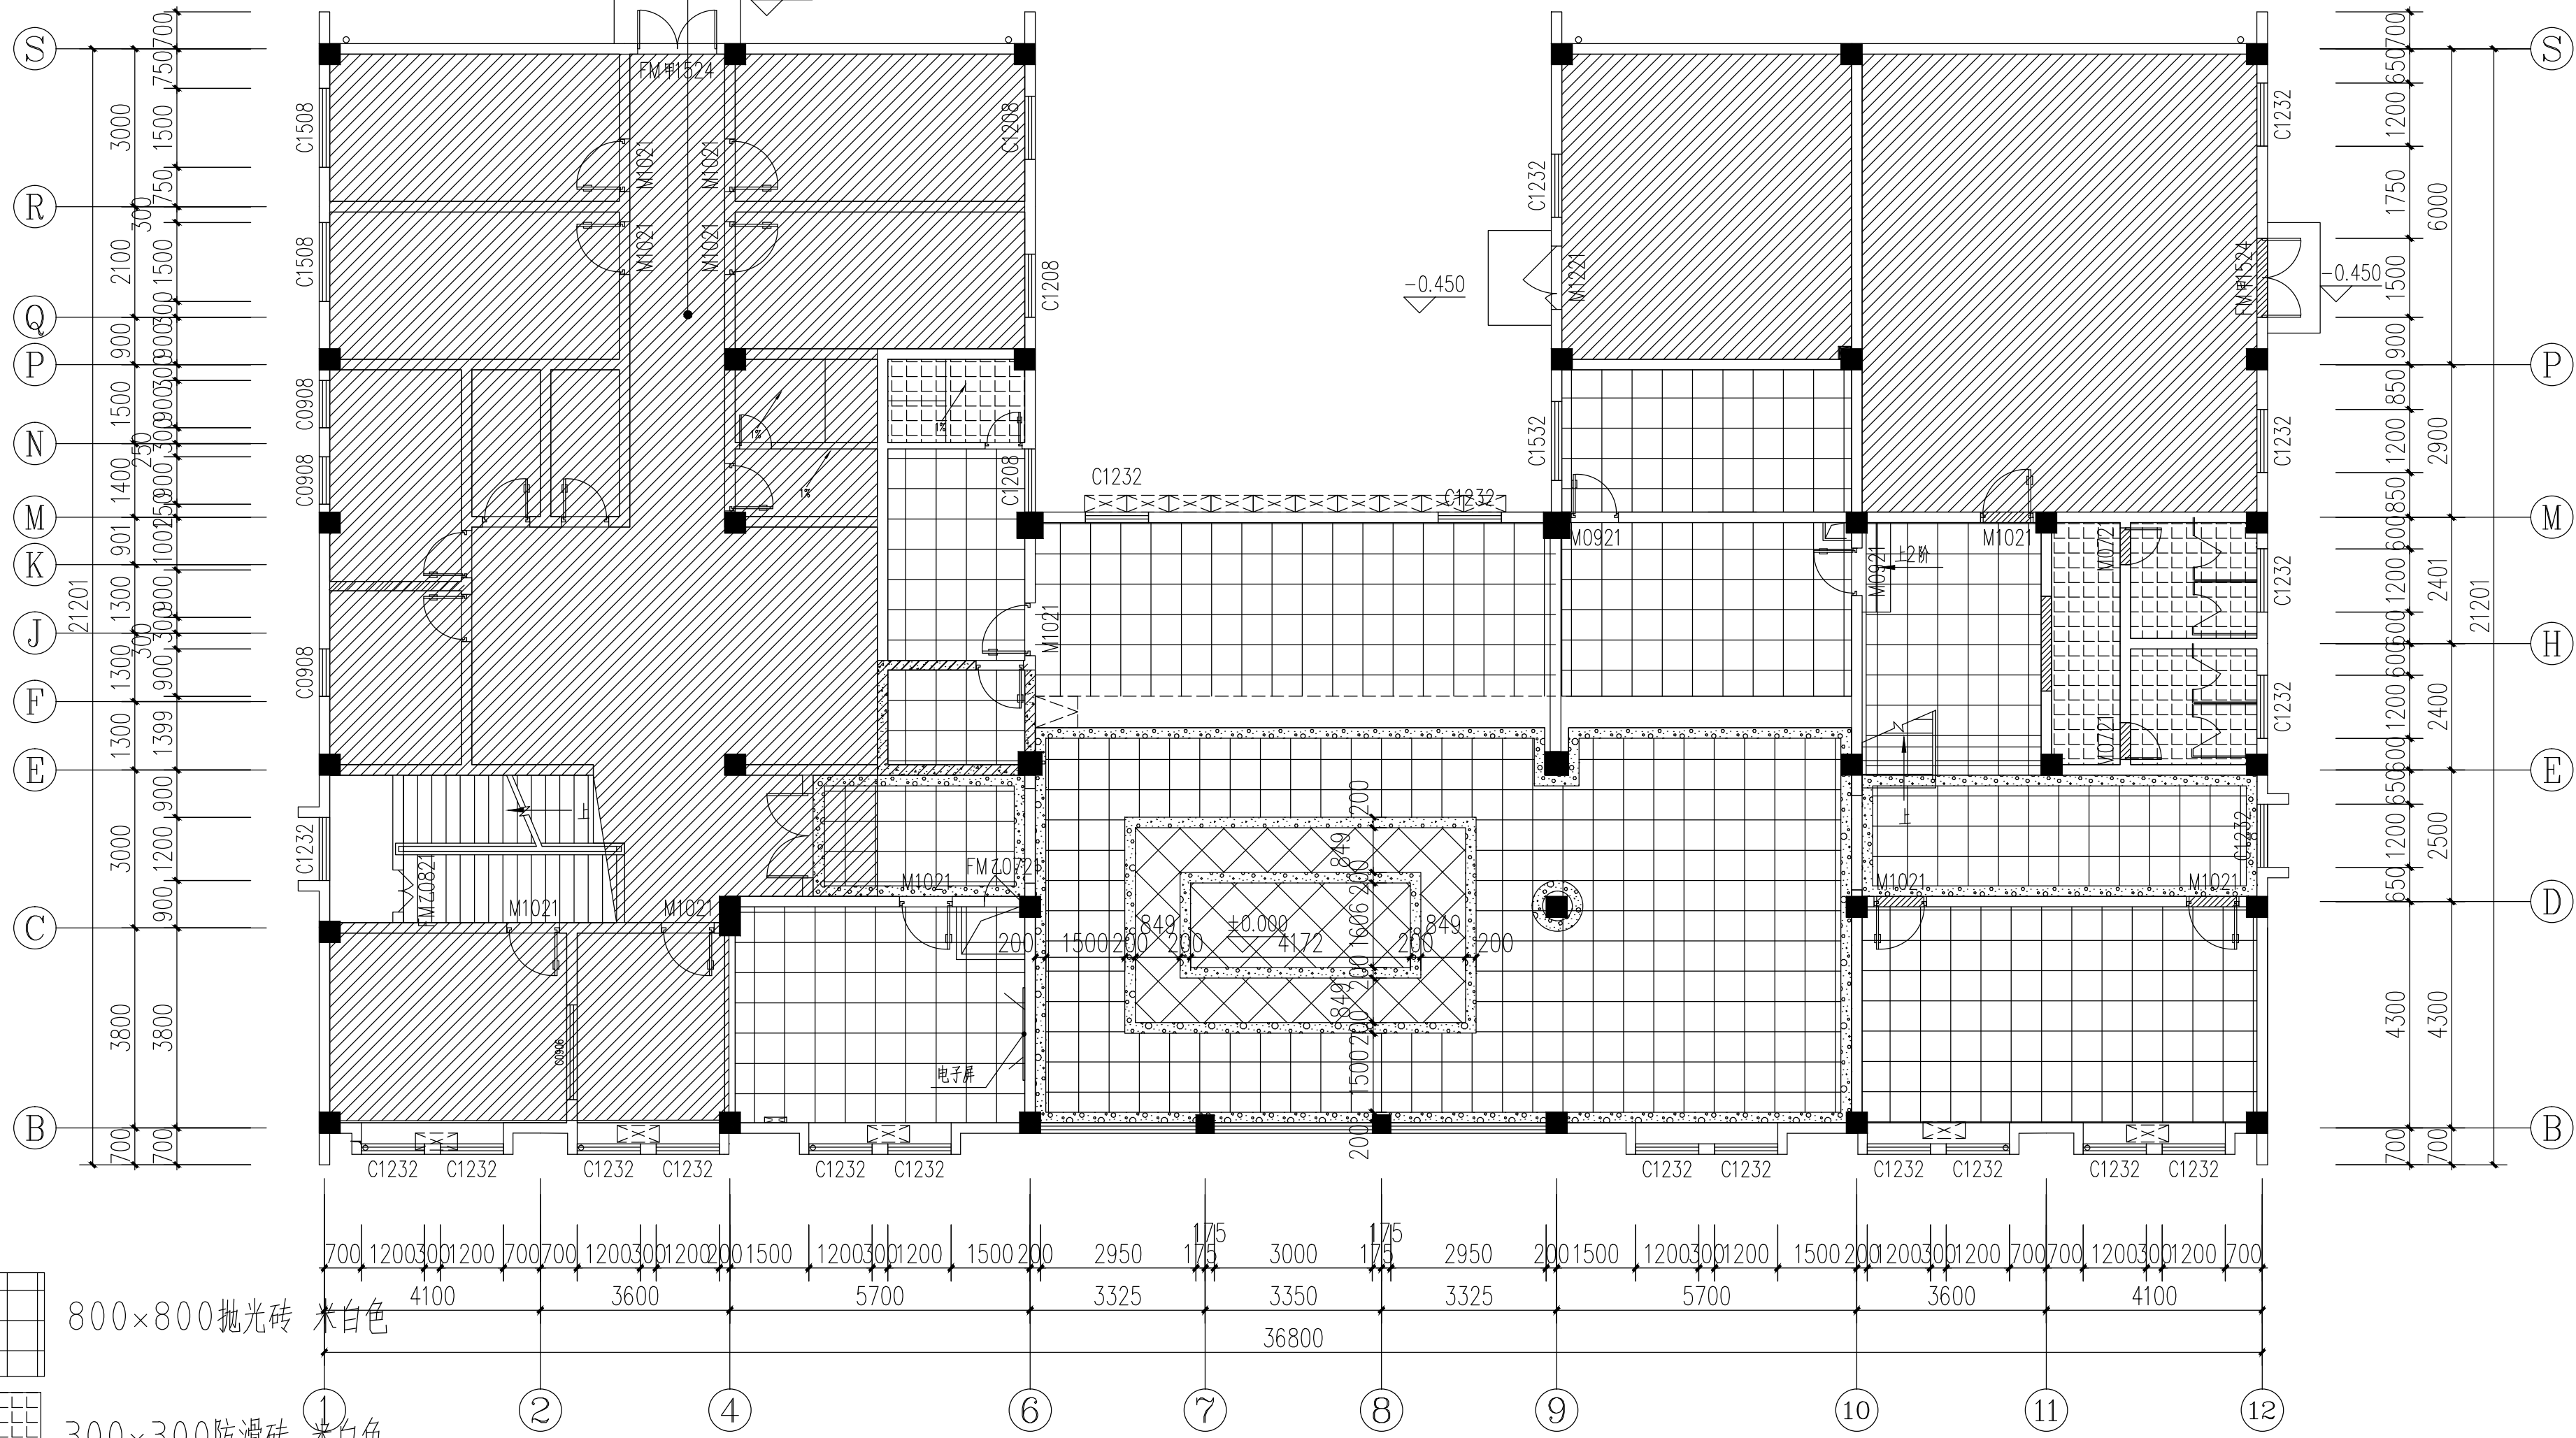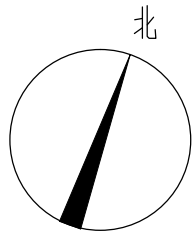

一层地面铺设图

AS DESIGN

云南城市规划设计有限公司

建筑工程设计甲级：A114000370

城乡规划编制乙级：[晋]城规编第(142003)号

旅游规划设计乙级：[晋]旅规编第(142003)号

市政工程设计乙级：A210000077

林业调查规划设计乙级：[晋]林调第(142003)号

风景园林工程设计乙级：A214000377

特种设备设计(压力容器)：GB1级

质量管理体系认证

GB/T 19001-2008 idt ISO 9001:2008

项目名称	上饶市公安局信州分局灵溪派出所
设计阶段	施工图
专业	装饰
图号	1F-PM-02
日期	2017.05
审定	陈新科
审核	陈新科
校对	陈新科
设计	陈新科
制图	陈新科
技术专用章	
备注	1. 本图除加基本图技术专用章外，否则一律无效。 2. 本设计图件版权归本公司所有，未经许可不得复制或传播。 3. 施工前请仔细阅读本图及施工说明，如有疑问请及时与设计师沟通。



一层吊顶平面图 1:50

	600*600 格栅灯		集成吊顶配套LED
	空调回风口		LED射灯
	LED吸顶灯		LED筒灯
	空调出风口		

项目名称
上饶市公安局信州分局灵溪派出所 (业务用房)

图 纸 名 称	
---------	--

一层平面图


设计编号	2016y1-8-01 (J)
设计阶段	施工图
专 业	装饰
图 号	1F-PM-03
日 期	2017. 05
审 定	何红艳
审 核	
校 对	何红艳
设 计	何红艳
制 图	

技术专用章


备 注

1、本图须加盖本公司技术专用章,否则一律无效。
2、本设计知识产权归本公司所有,未经许可不得擅自使用。
3、施工图需经相关部门批准及施工图纸审查合格后方可

图例	说明
建筑	建筑
结构	结构
设备	设备
其他	其他

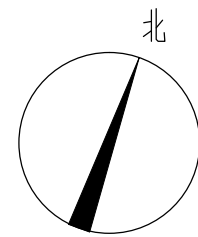

办案区
从新二次专业设计（填充部分）

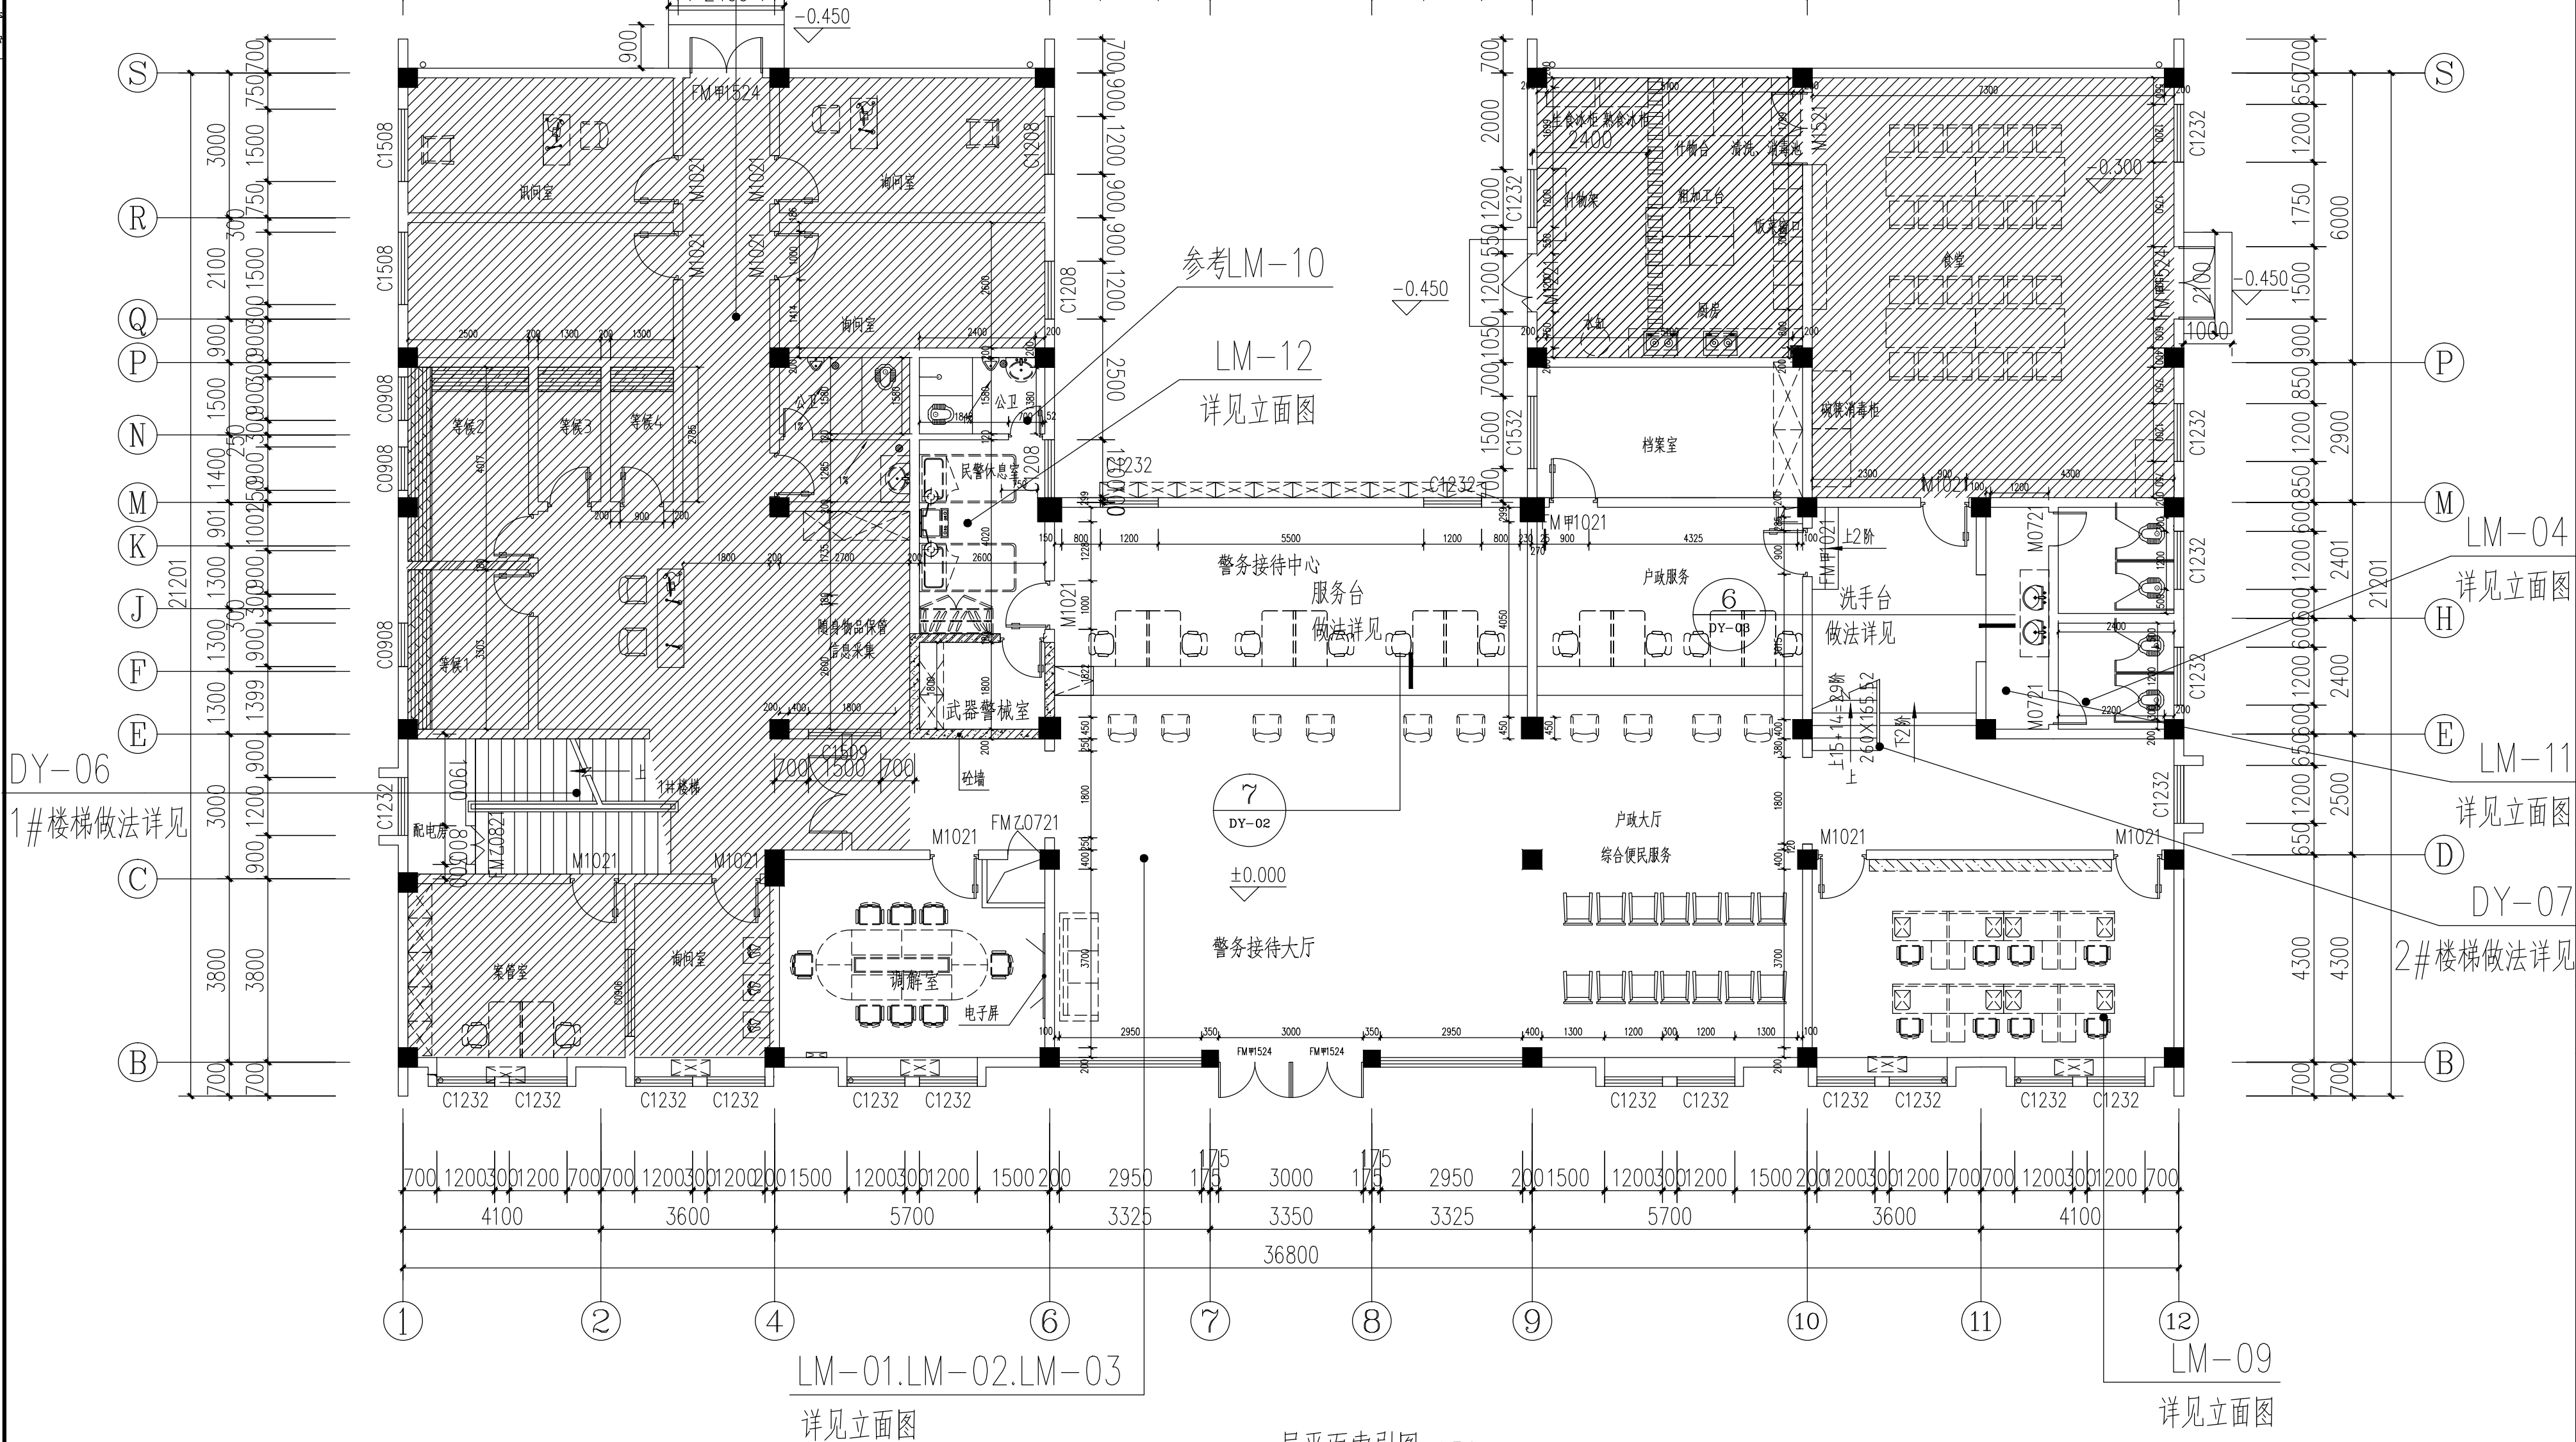


一层平面索引图 1:50

K DESIGN
云南川城多规院设计有限公司
建筑工程设计甲级：A114000370
城乡规划编制乙级：[晋]城规编第（142003）号
旅游规划设计乙级：[晋]旅规第（142003）号
市政工程设计乙级：A214000077
林业调查规划设计丙级：丙014-068
风景园林工程设计乙级：A214000377
特种设备设计（压力容器）：GB1级
质量管理体系认证
GB/T 19001-2008 idt ISO 9001:2008

项目名称	上饶市公安局信州分局灵溪派出所（业务用房）
图纸名称	一层平面图
设计编号	2016y1-8-01 (JX)
设计阶段	施工图
专业	装饰
图号	1F-PM-04
日期	2017.05
审定	陈建新
审核	陈建新
校对	陈建新
设计	陈建新
制图	陈建新
技术专用章	
备注	1. 本图除加盖本公司技术专用章外，否则一律无效。 2. 本设计解释权归本公司所有，未经许可不得复制或传播。 3. 施工前请仔细阅读本图及施工说明，如有疑问请及时与设计师沟通。


图例	说明
建筑找坡	2%
露台	
消防应急救援口	

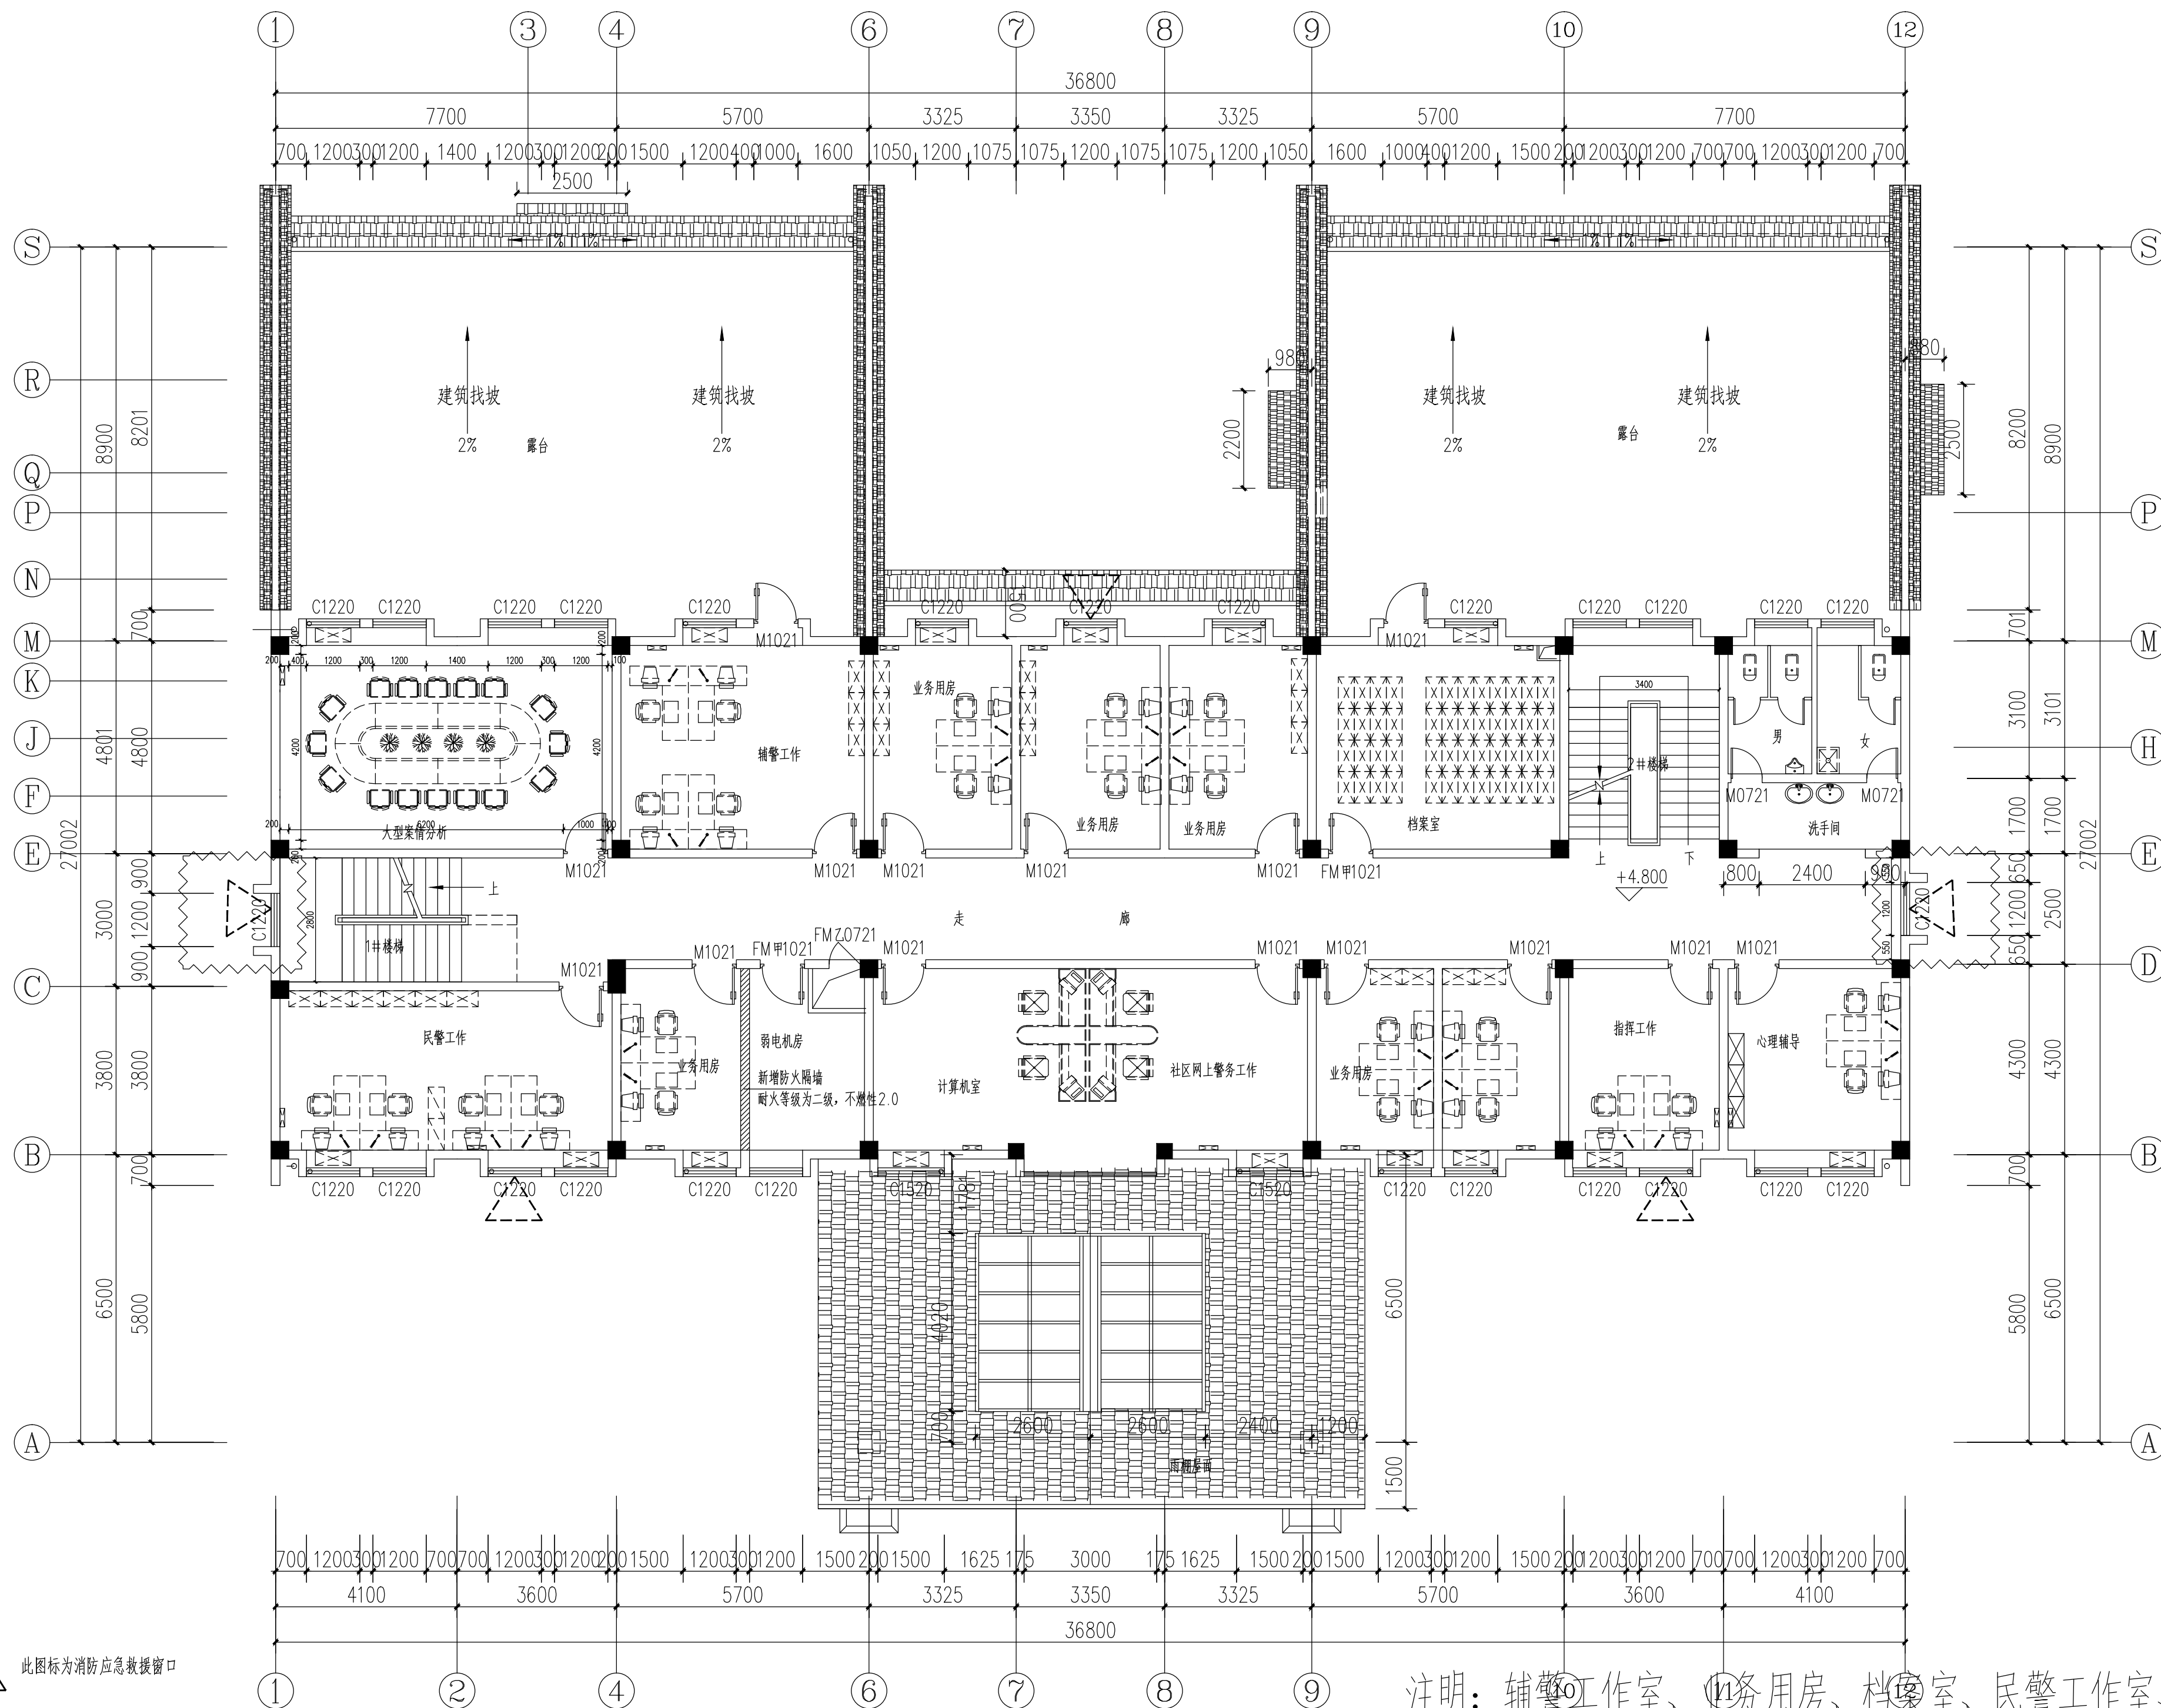

A DESIGN
安徽川城多规院设计有限公司
建筑工程设计甲级：A114000370
城乡规划编制乙级：[晋]城规编第(142003)号
旅游规划设计乙级：旅规乙14-2011
市政工程设计：A21000077
林业调查规划设计丙级：丙01-068
风景园林工程设计乙级：A214000377
特种设备设计(压力容器)：GB1级
质量管理体系认证
GB/T 19001-2008 idt ISO 9001:2008

项目名称	上饶市公安局信州分局灵溪派出所 (业务用房)
图纸名称	二层平面图
设计编号	2016y1-8-01(JX)
设计阶段	施工图
专业	装饰
图号	2F-PM-01
日期	2017.05
审定	何红辉
审核	彭世强
校对	陈建新
设计	
制图	
技术专用章	
备注	1. 本图除加盖本公司技术专用章外，否则一律无效。 2. 本设计解释权归本公司所有，未经许可不得复制或传播。 3. 施工前请仔细阅读本图及设计说明，如有疑问请及时与设计师沟通。

规划		建筑		暖通	
市政		结构		电气	
给排水		给排水		风景园林	

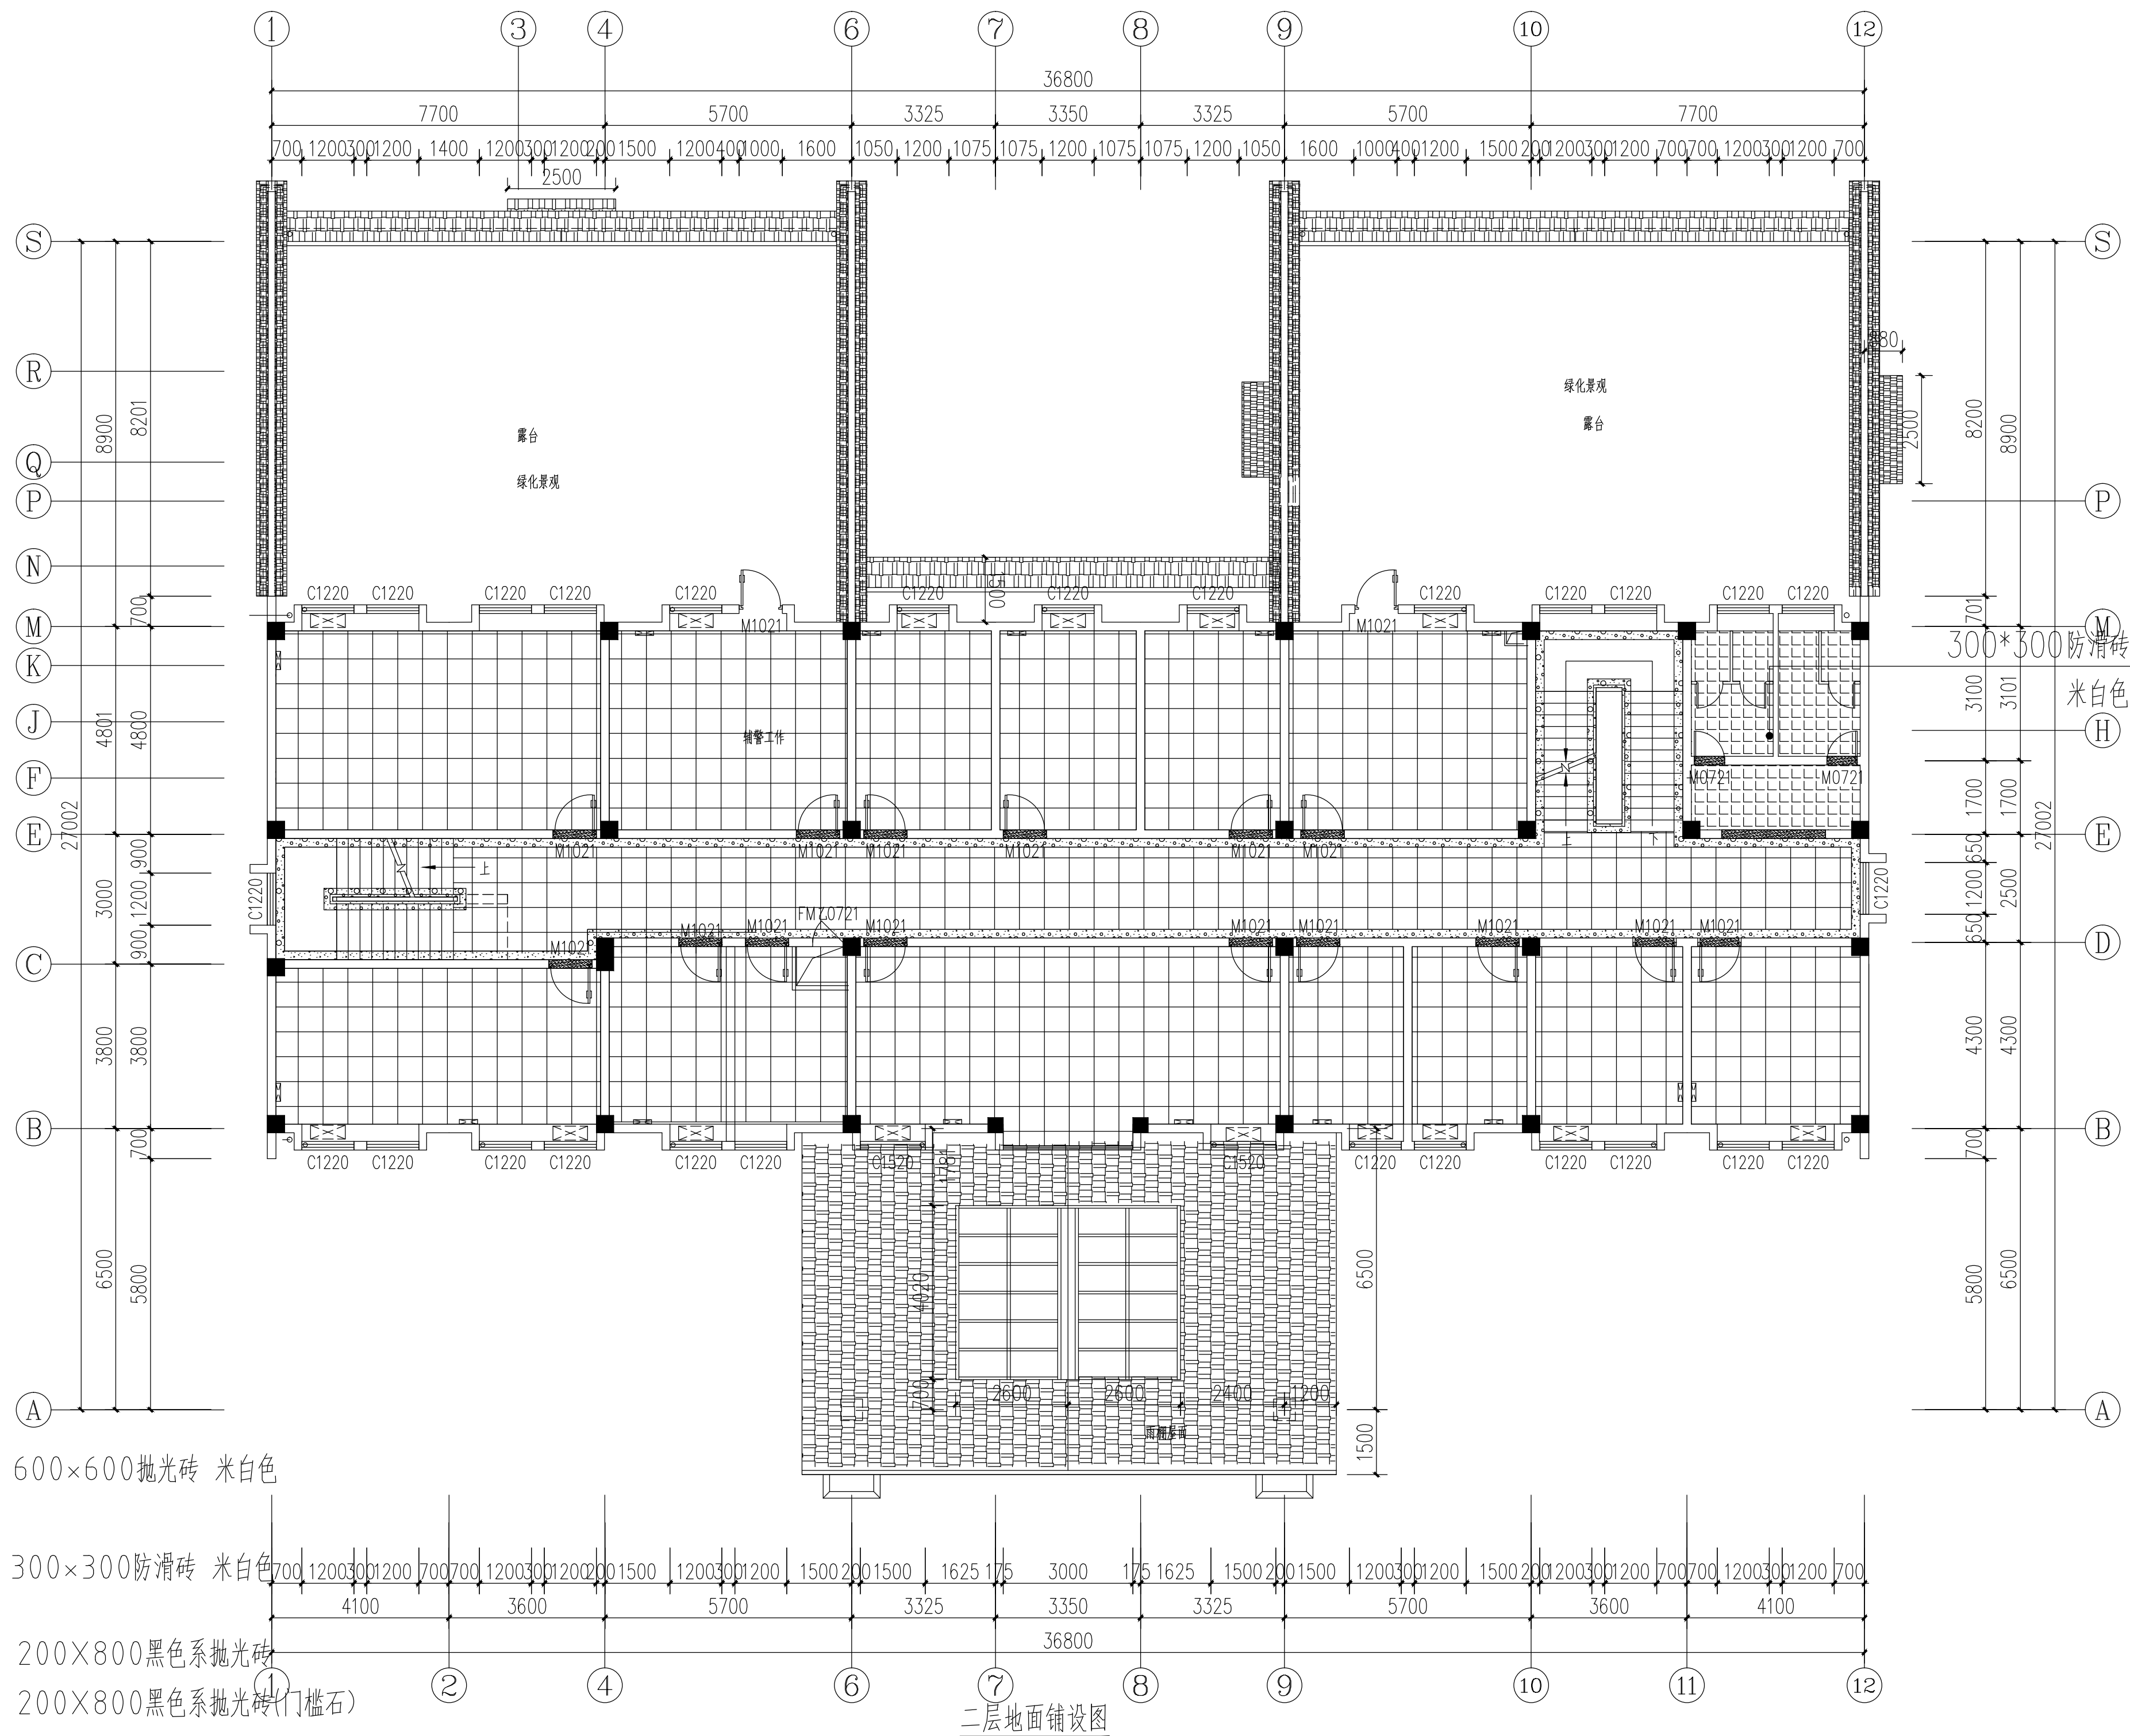

容海川城乡规划设计有限公司
建筑工程设计甲级: A114000370
城乡规划编制乙级: [晋]城规编第(142003)
旅游规划乙级之证: 旅规乙14-2011
市政工程乙级: A214000377
林业调查规划设计丙级: 丙04-068
风景园林工程设计乙级: A214000377
特种设备设计(压力管道): GB1级
质量管理体系认证
GB/T 19001-2008 idt ISO 9001: 2008

项目名称
上饶市公安局信州分局灵溪派出所 (业务用房)

图 纸 名 称	
---------	--

二层地面铺设图


设计编号	2016y1-8-01 (JX)
设计阶段	施工图
专 业	装饰
图 号	2F-PM-02
日 期	2017. 05
审 定	何江雄
审 核	
校 对	何江雄
设 计	何江雄
制 图	

技术专用章

备 注	
-----	--

- 1、本图须加盖本公司技术专用章, 否则一律无效。
- 2、本设计知识产权归本公司所有, 未经许可不得擅自使用。
- 3、施工图需经相关部门批准及施工图审查合格后方可施工。

规划		建筑		暖通	
市政		结构		电气	
给排水		给排水		风景园林	

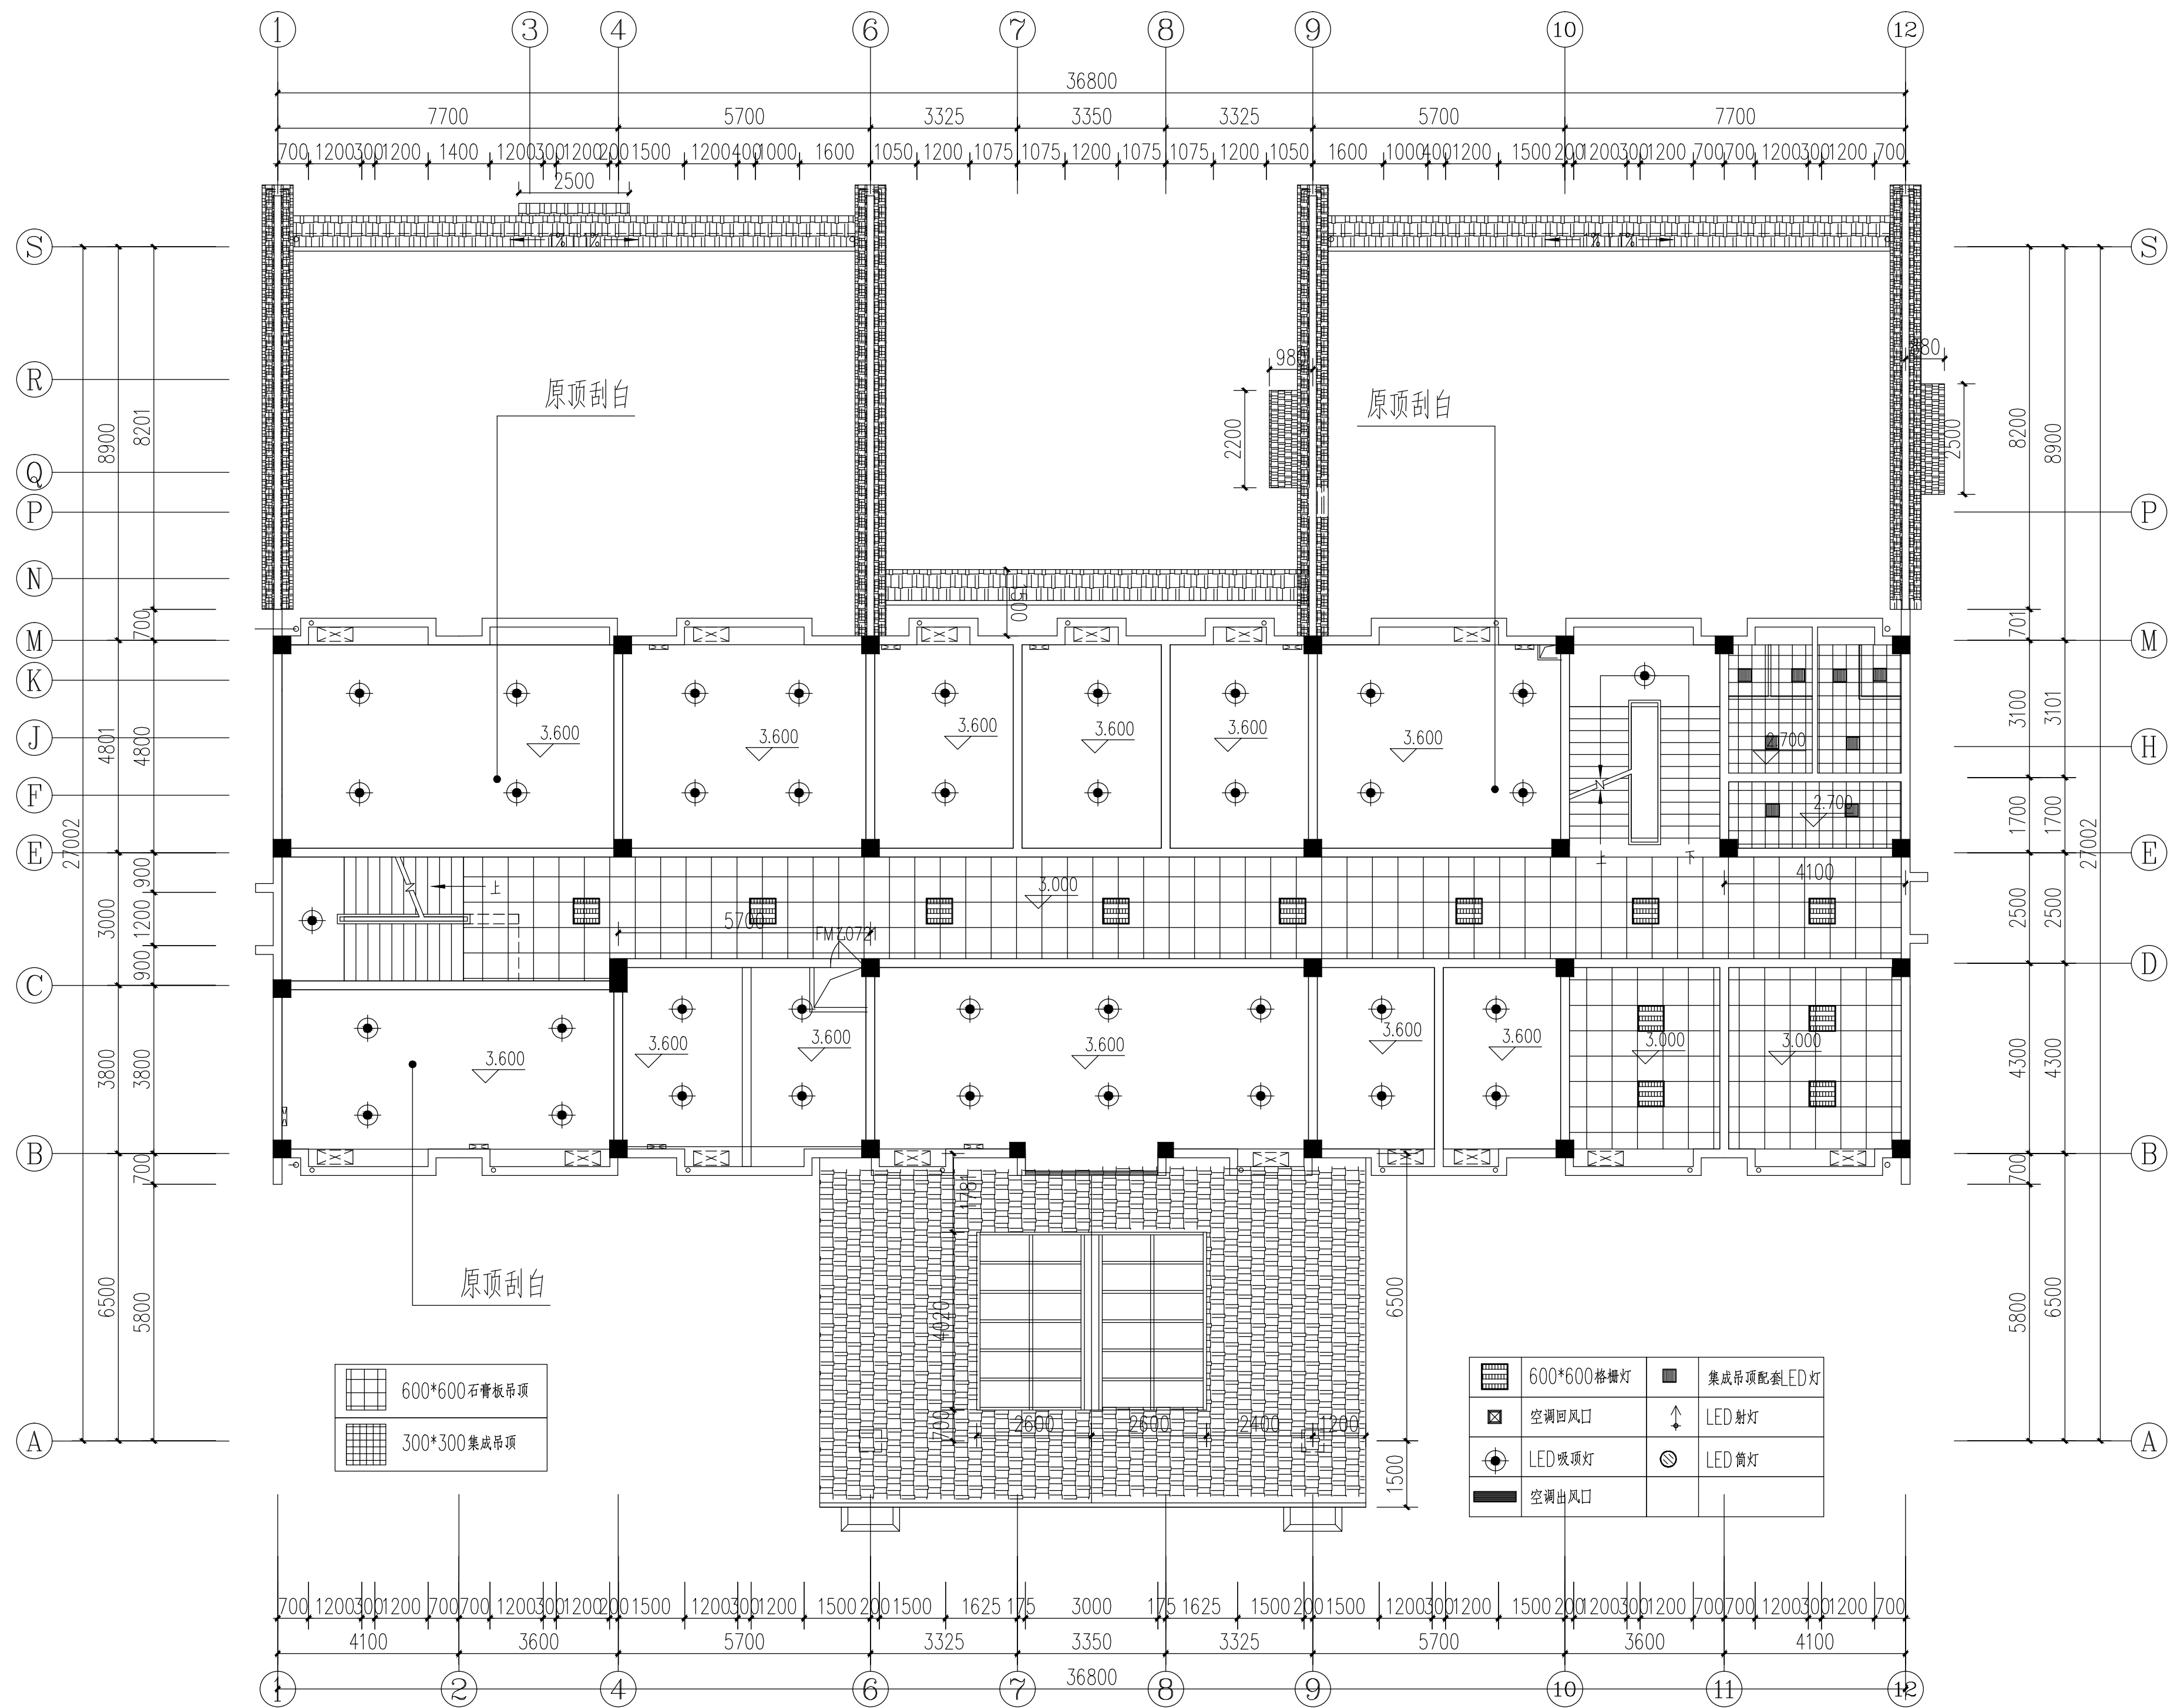

二层吊顶平面图



海川城乡规划设计有限公司
 建筑工程设计甲级: A114000370
 城乡规划编制乙级: [晋]城规编第(142003)号
 旅游规划设计乙级: 旅规乙A-2011
 市政工程乙级: A214000377
 林业调查规划设计丙级: 丙04-068
 风景园林工程设计乙级: A214000377
 特种设备设计(压力管道): GB1级
 质量管理体系认证
 GB/T 19001-2008 idt ISO 9001: 2008

项目名称	项目内容	项目预算	项目进度	项目成果
1. 市场调研	市场调研报告	10000元	2023年1月	市场调研报告
2. 产品设计	产品设计图	20000元	2023年2月	产品设计图
3. 生产制造	生产制造计划	50000元	2023年3月	生产制造计划
4. 销售推广	销售推广方案	30000元	2023年4月	销售推广方案
5. 售后服务	售后服务计划	10000元	2023年5月	售后服务计划

饶市公安局信州分局灵溪派出所
(业务用房)

图纸名称

二层吊顶平面图

设计编号	2016y1-8-01(JX)
------	-----------------

设计阶段	施工图
------	-----

专 业	装饰
-----	----

图 号	2F-PM-03
-----	----------

图 号	ZI TM 00

日期	2017.05
	17

审定 马长红

审 核	
-----	--

姓名	王立军
性别	男
年龄	45
民族	汉族
籍贯	四川成都
职业	教师
学历	本科
职称	中学一级教师
工作单位	成都市实验小学
联系电话	13800000000
电子邮箱	123456789@163.com
身份证号	510101197001010001
银行卡号	62284801010101010101
支付宝账号	12345678901234567890
微信账号	12345678901234567890
其他信息	

校对	李之恒
----	-----


设计	70.7
----	------

术专用章

备注

本图须加盖本公司技术专用章, 否则一律无效。
本设计知识产权归本公司所有, 未经许可不得擅自使用。
施工图纸须经相关部门批准及施工图纸审查合格后方可施工。

规划		建筑		暖通	
市政		结构		电气	
给排水		给排水		风景园林	

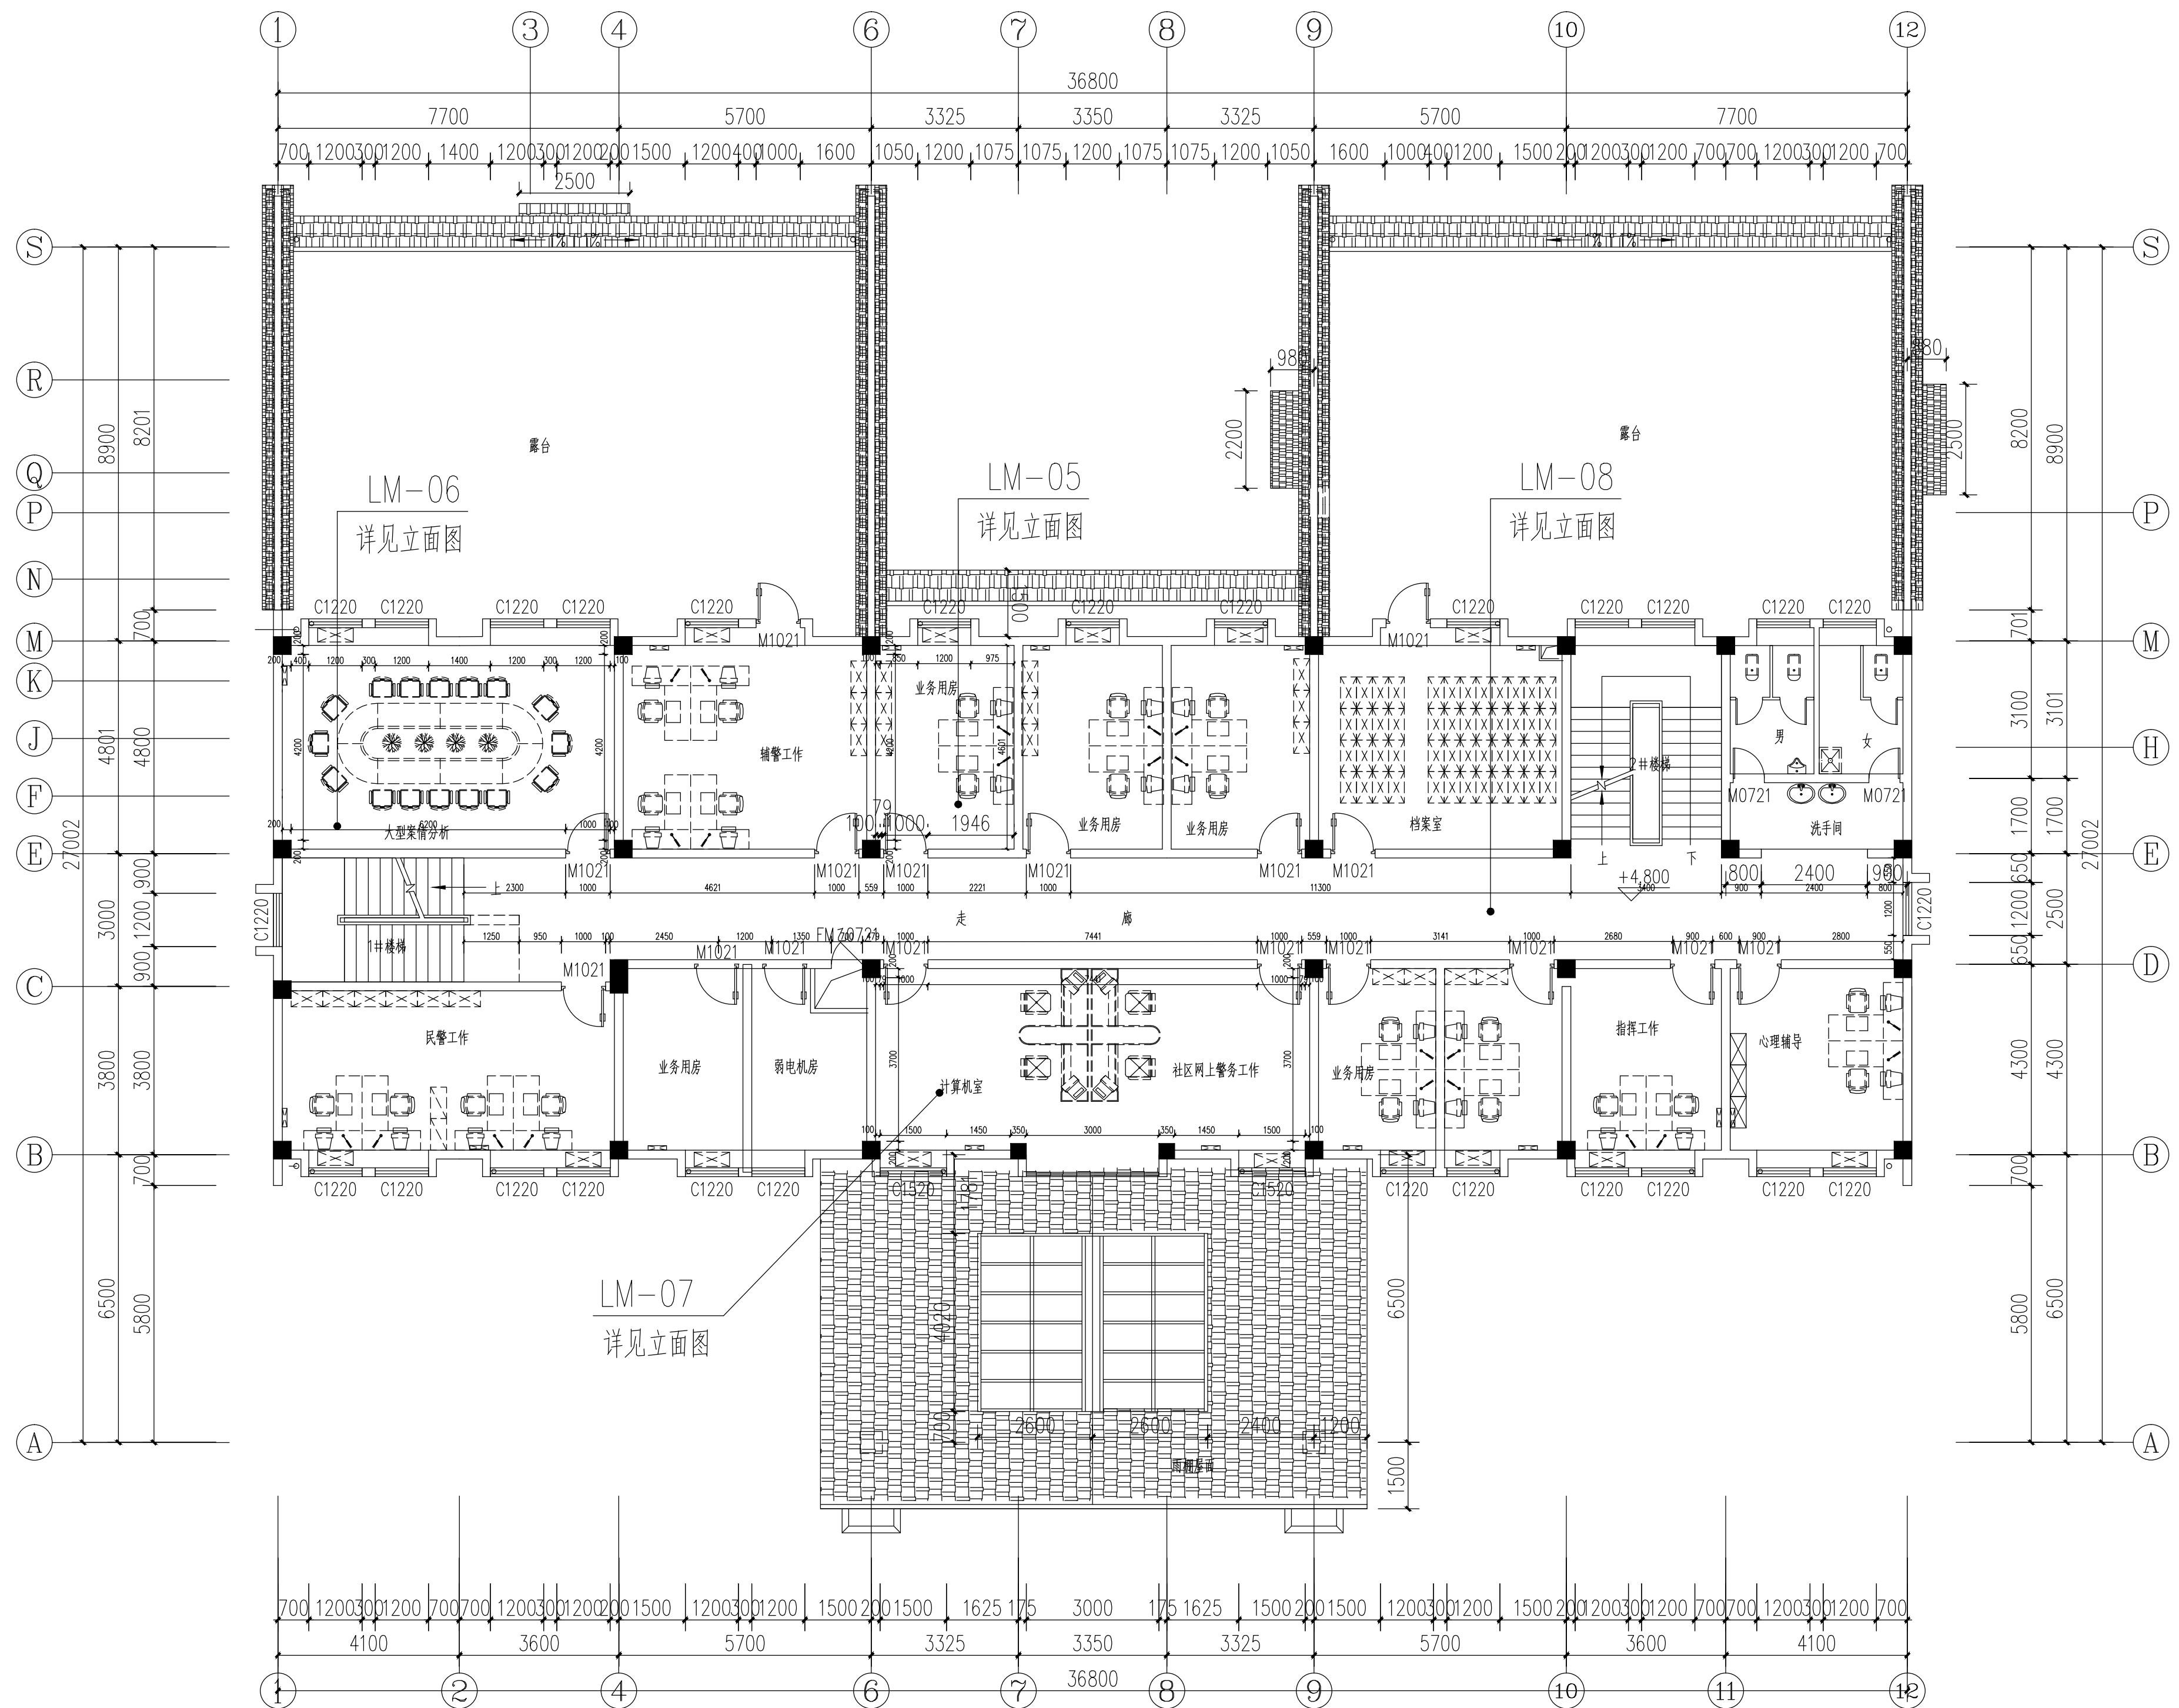

二层平面索引图



海川城乡规划设计有限公司
 建筑工程设计甲级: A114000370
 城乡规划编制乙级: [晋]城规编第(142003)号
 旅游规划设计乙级: 旅规乙A-2011
 市政工程乙级: A214000377
 林业调查规划设计丙级: 丙04-068
 风景园林工程设计乙级: A214000377
 特种设备设计(压力管道): GB1级
 质量管理体系认证
 GB/T 19001-2008 idt ISO 9001: 2008

项目名称
饶市公安局信州分局灵溪派出所 (业务用房)

图纸名称

二层平面图

设计编号	2016y1-8-01(JX)
------	-----------------

设计阶段	施工图
------	-----

专 业	装饰

图 号	2F-PM-04
-----	----------

日期	2017.05
----	---------

审 定	何 伟 强
-----	-------

审 核	
-----	--

校 对	林一碧
-----	-----

校 列	有 之 恒
温 习	

设计	陈云华
----	-----

制 图	1.1.150	
-----	---------	--

技术专用章

1000


1000

1000

备 注

本图须加盖本公司技术专用章, 否则一律无效。
设计知识产权归本公司所有, 未经许可不得擅自使用。

施工必需经相关部门批准及施工连续审查合格后方可施工。

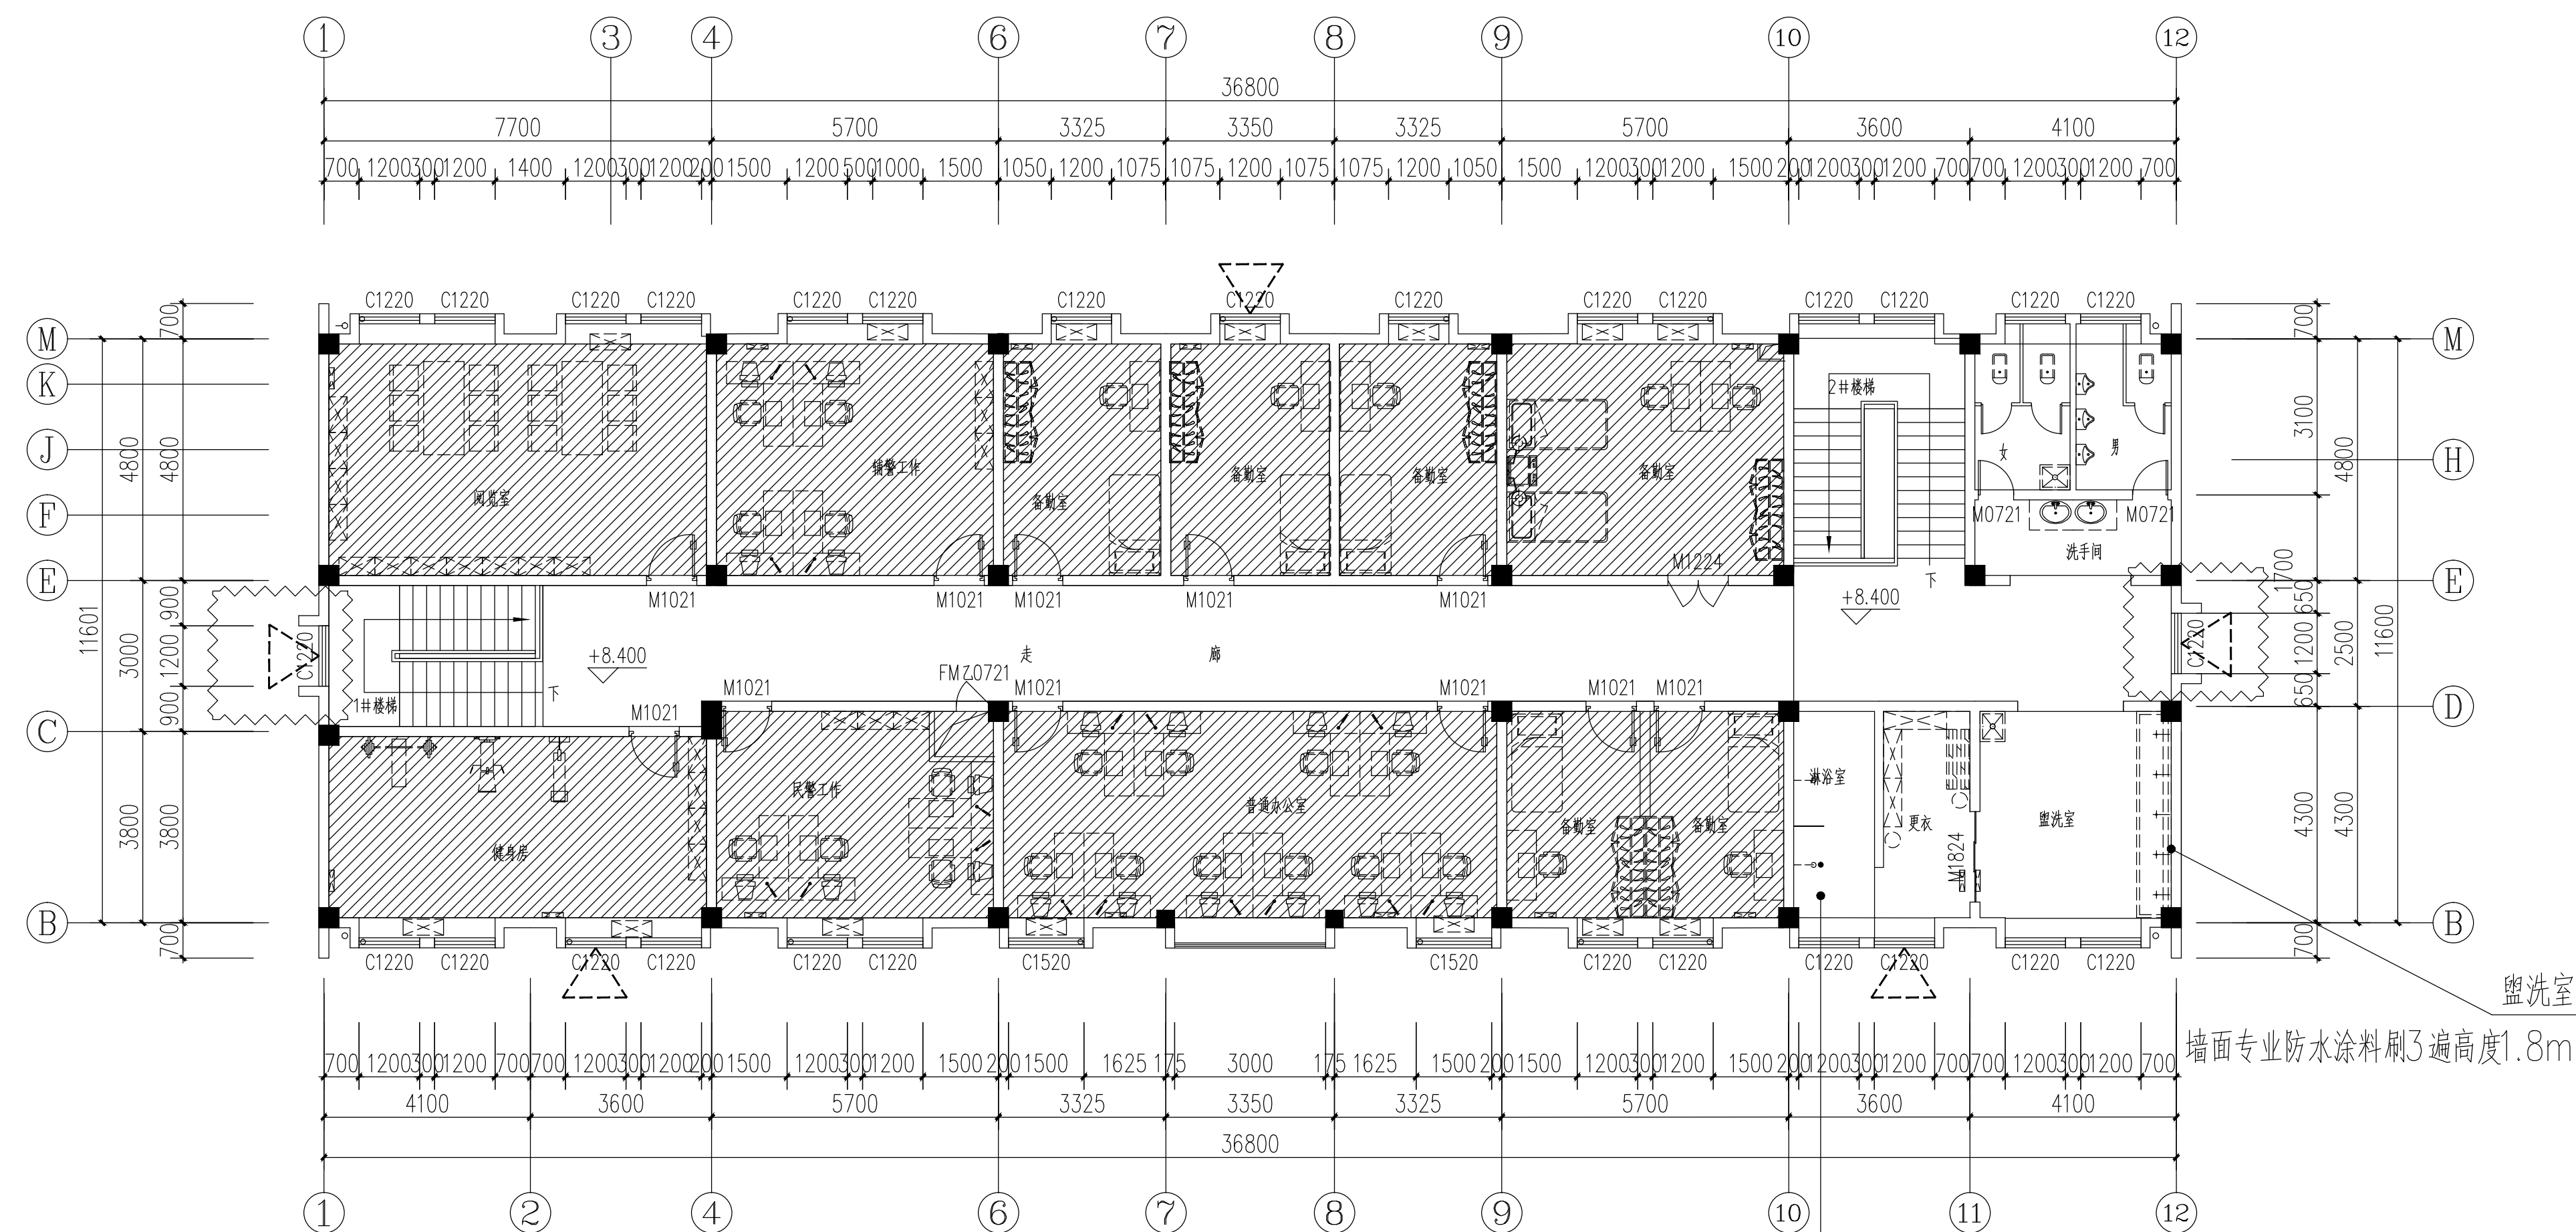

墙面专业防水涂料刷3遍高度1.8m

磨砂玻璃隔断

三层平面图

走廊做法参考LM-08

项目名称
上饶市公安局信州分局灵溪派出所 (业务用房)

图纸名称

三层平面图

设计编号	2016y1-8-01(JX
------	----------------

设计阶段	施工图
------	-----

专 业	装饰

图 号	3F-PM-01
-----	----------

日期	2017.05
----	---------

審定	10255-25
----	----------

审核	
----	--

中 区	
校 对	王 永 强

校对	方之伟
装订	

设计	陈永成
----	-----


制 图	1.1.15
-----	--------

技术专用章

备 注

1、本图须加盖本公司技术专用章，否则一律无效。
2、本设计知识产权归本公司所有，未经许可不得擅自使用。

3、施工图须经相关部门批准及施工图纸审查合格后方可

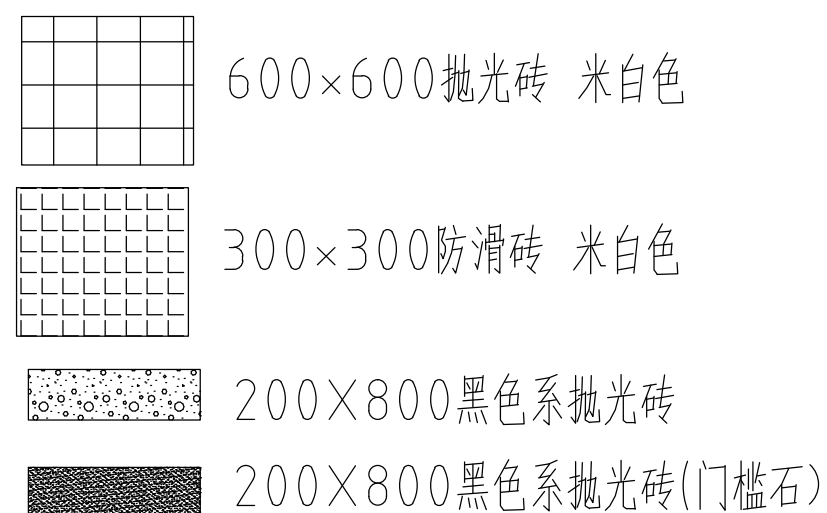

三层地面铺设图


项目名称	
上饶市公安局信州分局灵溪派出所 (业务用房)	
图纸名称	
三层地面铺设图	
设计编号	2016y1-8-01 (JX)
设计阶段	施工图
专业	装饰
图号	3F-PM-02
日期	2017.05
审定	胡江华
审核	胡江华
校对	陈新科
设计 制图	陈新科
技术专用章	
备注	
1、本图须加盖本公司技术专用章，否则一律无效。 2、本图设计版权归本公司所有，未经许可不得擅自使用。 3、施工需经相关部门批准及施工质量监督单位验收后方可施工。	

图例	备注
空调回风口	空调出风口
LED吸顶灯	LED筒灯
集成吊顶	石膏板吊顶

A

DESIGN

云南川城多规院设计有限公司
YUNNAN CHUANCHENG DUOGUIYUAN DESIGN CO., LTD.
建筑工程设计甲级：A114000370
城乡规划编制乙级：[晋]城规编第(142003)号
旅游规划设计乙级：[晋]旅规乙14-2011
市政工程设计乙级：A214000077
林业调查规划设计丙级：丙014-068
风景园林工程设计乙级：A214000377
特种设备设计(压力容器)：GB1级
质量管理体系认证
GB/T 19001-2008 idt ISO 9001:2008

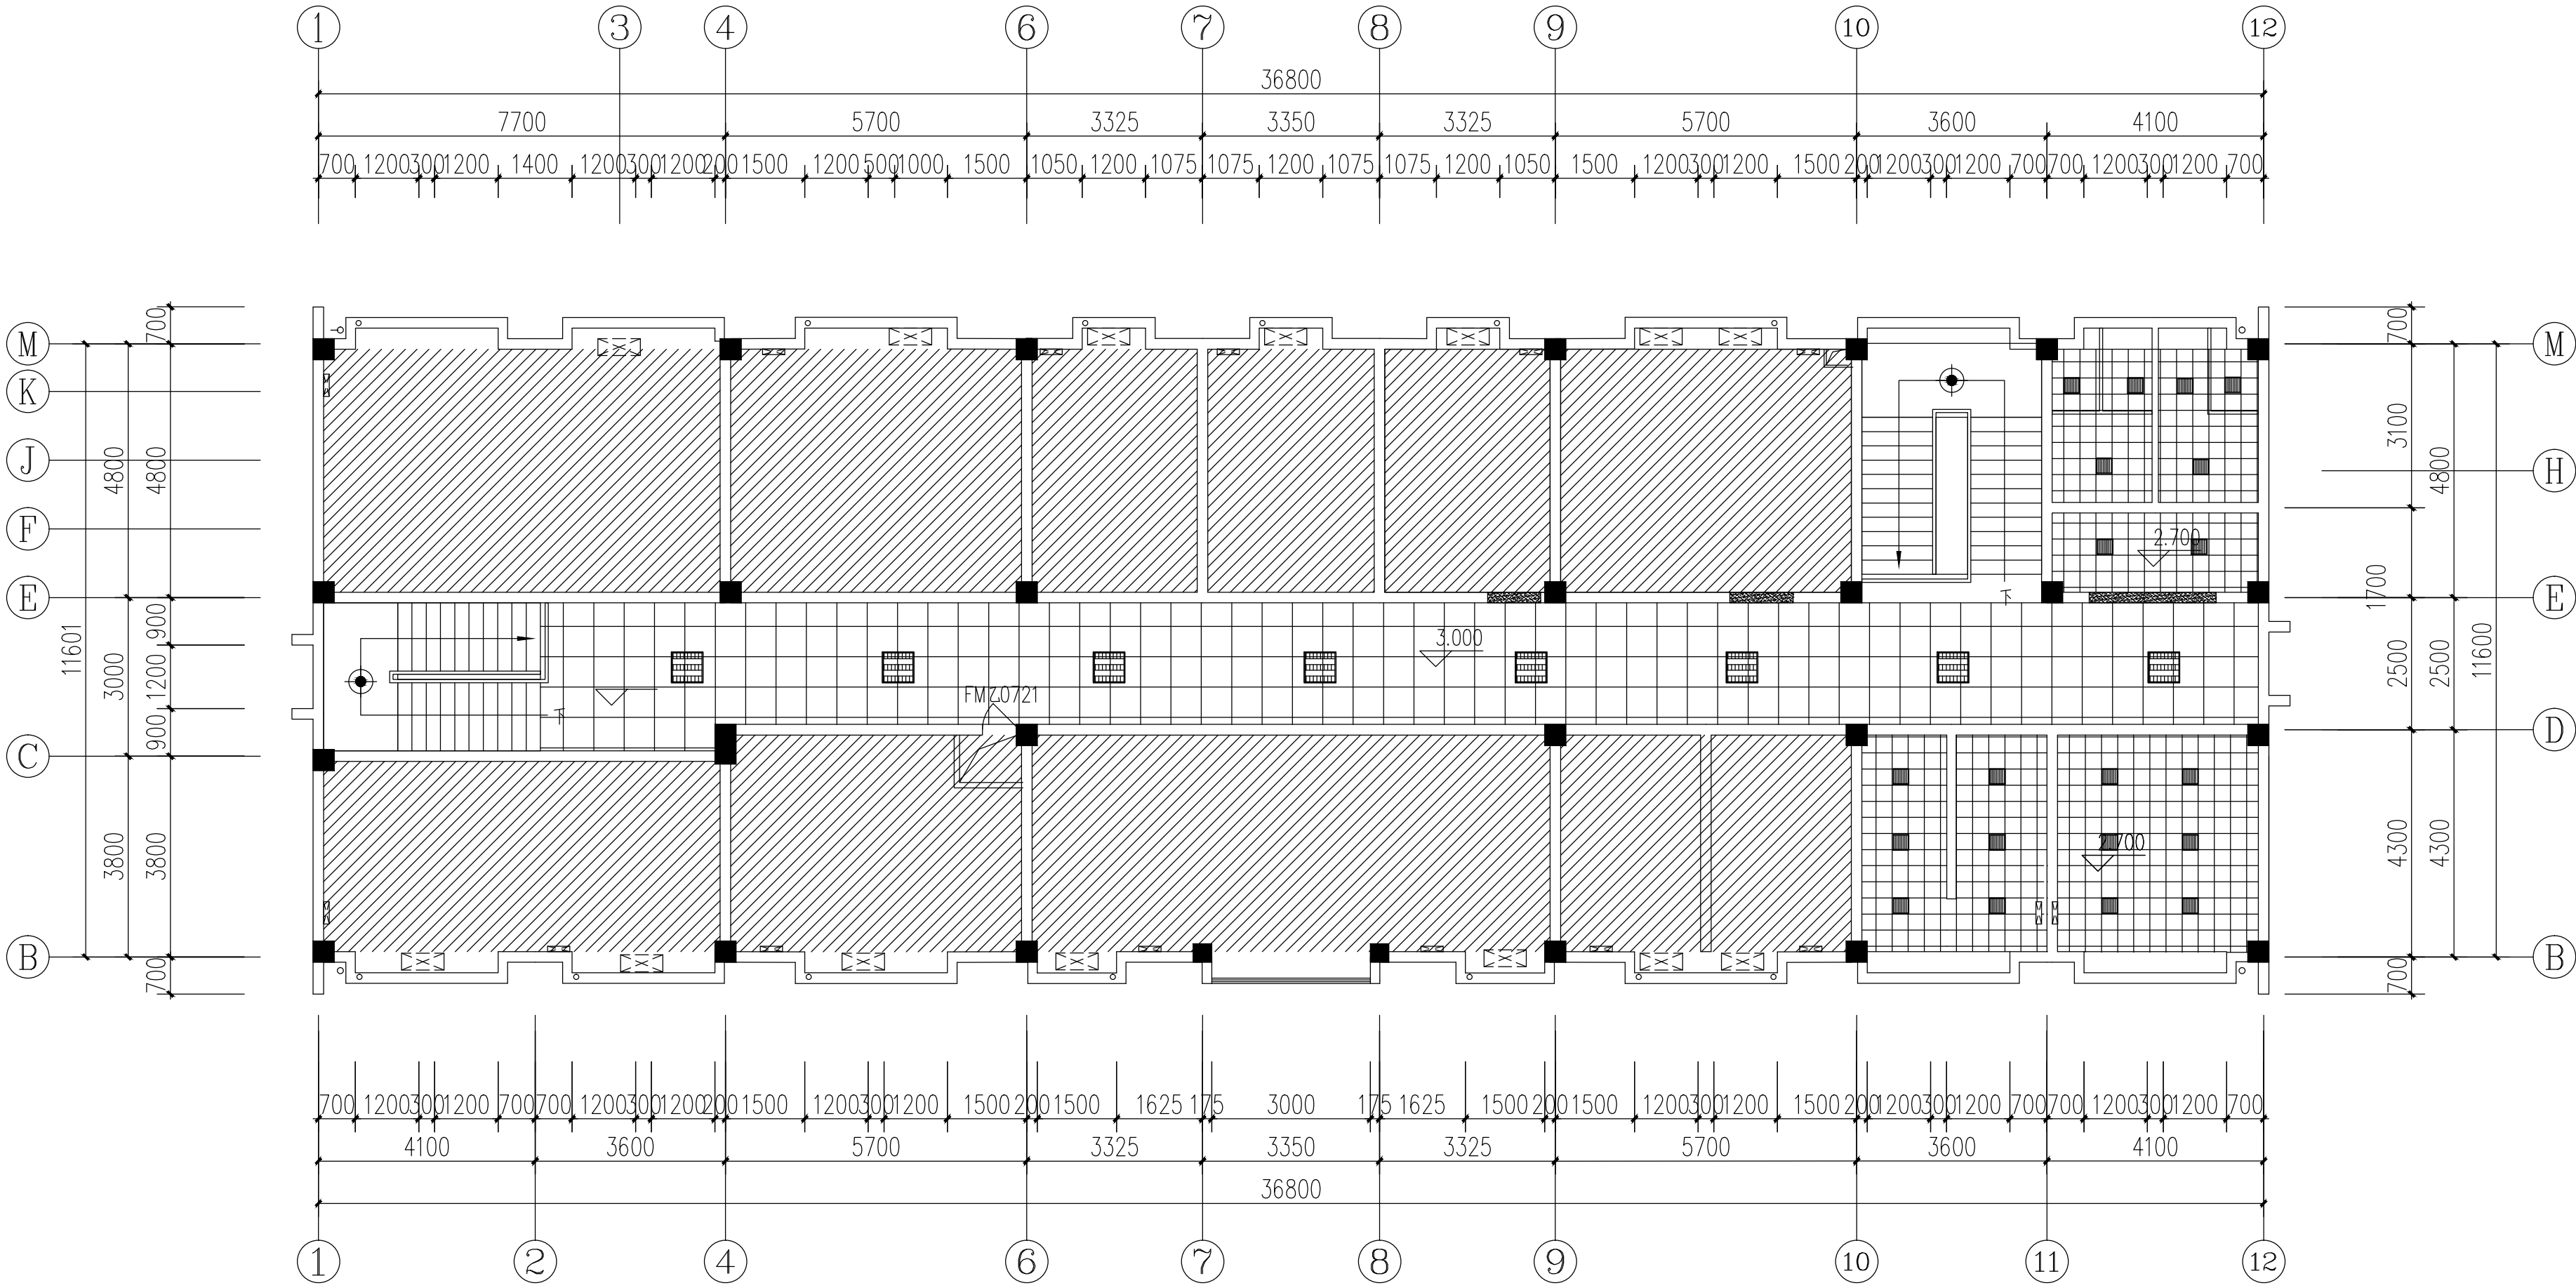

	600*600石膏板吊顶
	300*300集成吊顶

	600*600格栅灯		集成吊顶配套LED灯
	空调回风口		LED射灯
	LED吸顶灯		LED筒灯
	空调出风口		

三层吊顶平面图


照明线走廊吊顶预留

项目名称	上饶市公安局信州分局灵溪派出所 (业务用房)
图纸名称	
三层吊顶平面图	
设计编号	2016y1-8-01 (JX)
设计阶段	施工图
专业	装饰
图号	3F-PM-03
日期	2017.05
审定	何红辉
审核	陈世强
校对	陈世强
设计	陈世强
制图	陈世强
技术专用章	
备注	1、本图须加盖本公司技术专用章，否则一律无效。 2、本设计解释权归本公司所有，未经许可不得复制或修改。 3、施工过程中如发现与设计不符之处，请及时与设计单位沟通，不得擅自更改。

图例	说明
1	1. 建筑
2	2. 结构
3	3. 设备
4	4. 其他

DESIGN



云南川城多规院设计有限公司
YUNNAN CHUANCHENG DUOGUIYUAN DESIGN CO., LTD.
建筑工程设计甲级: A114000370
城乡规划编制乙级: [晋]城规编第(142003)号
旅游规划设计乙级: 旅规乙14-2011
市政工程设计乙级: A210000077
林业调查规划设计丙级: 丙014-068
风景园林工程设计乙级: A214000377
特种设备设计(压力容器): GB1级
质量管理体系认证
GB/T 19001-2008 idt ISO 9001: 2008

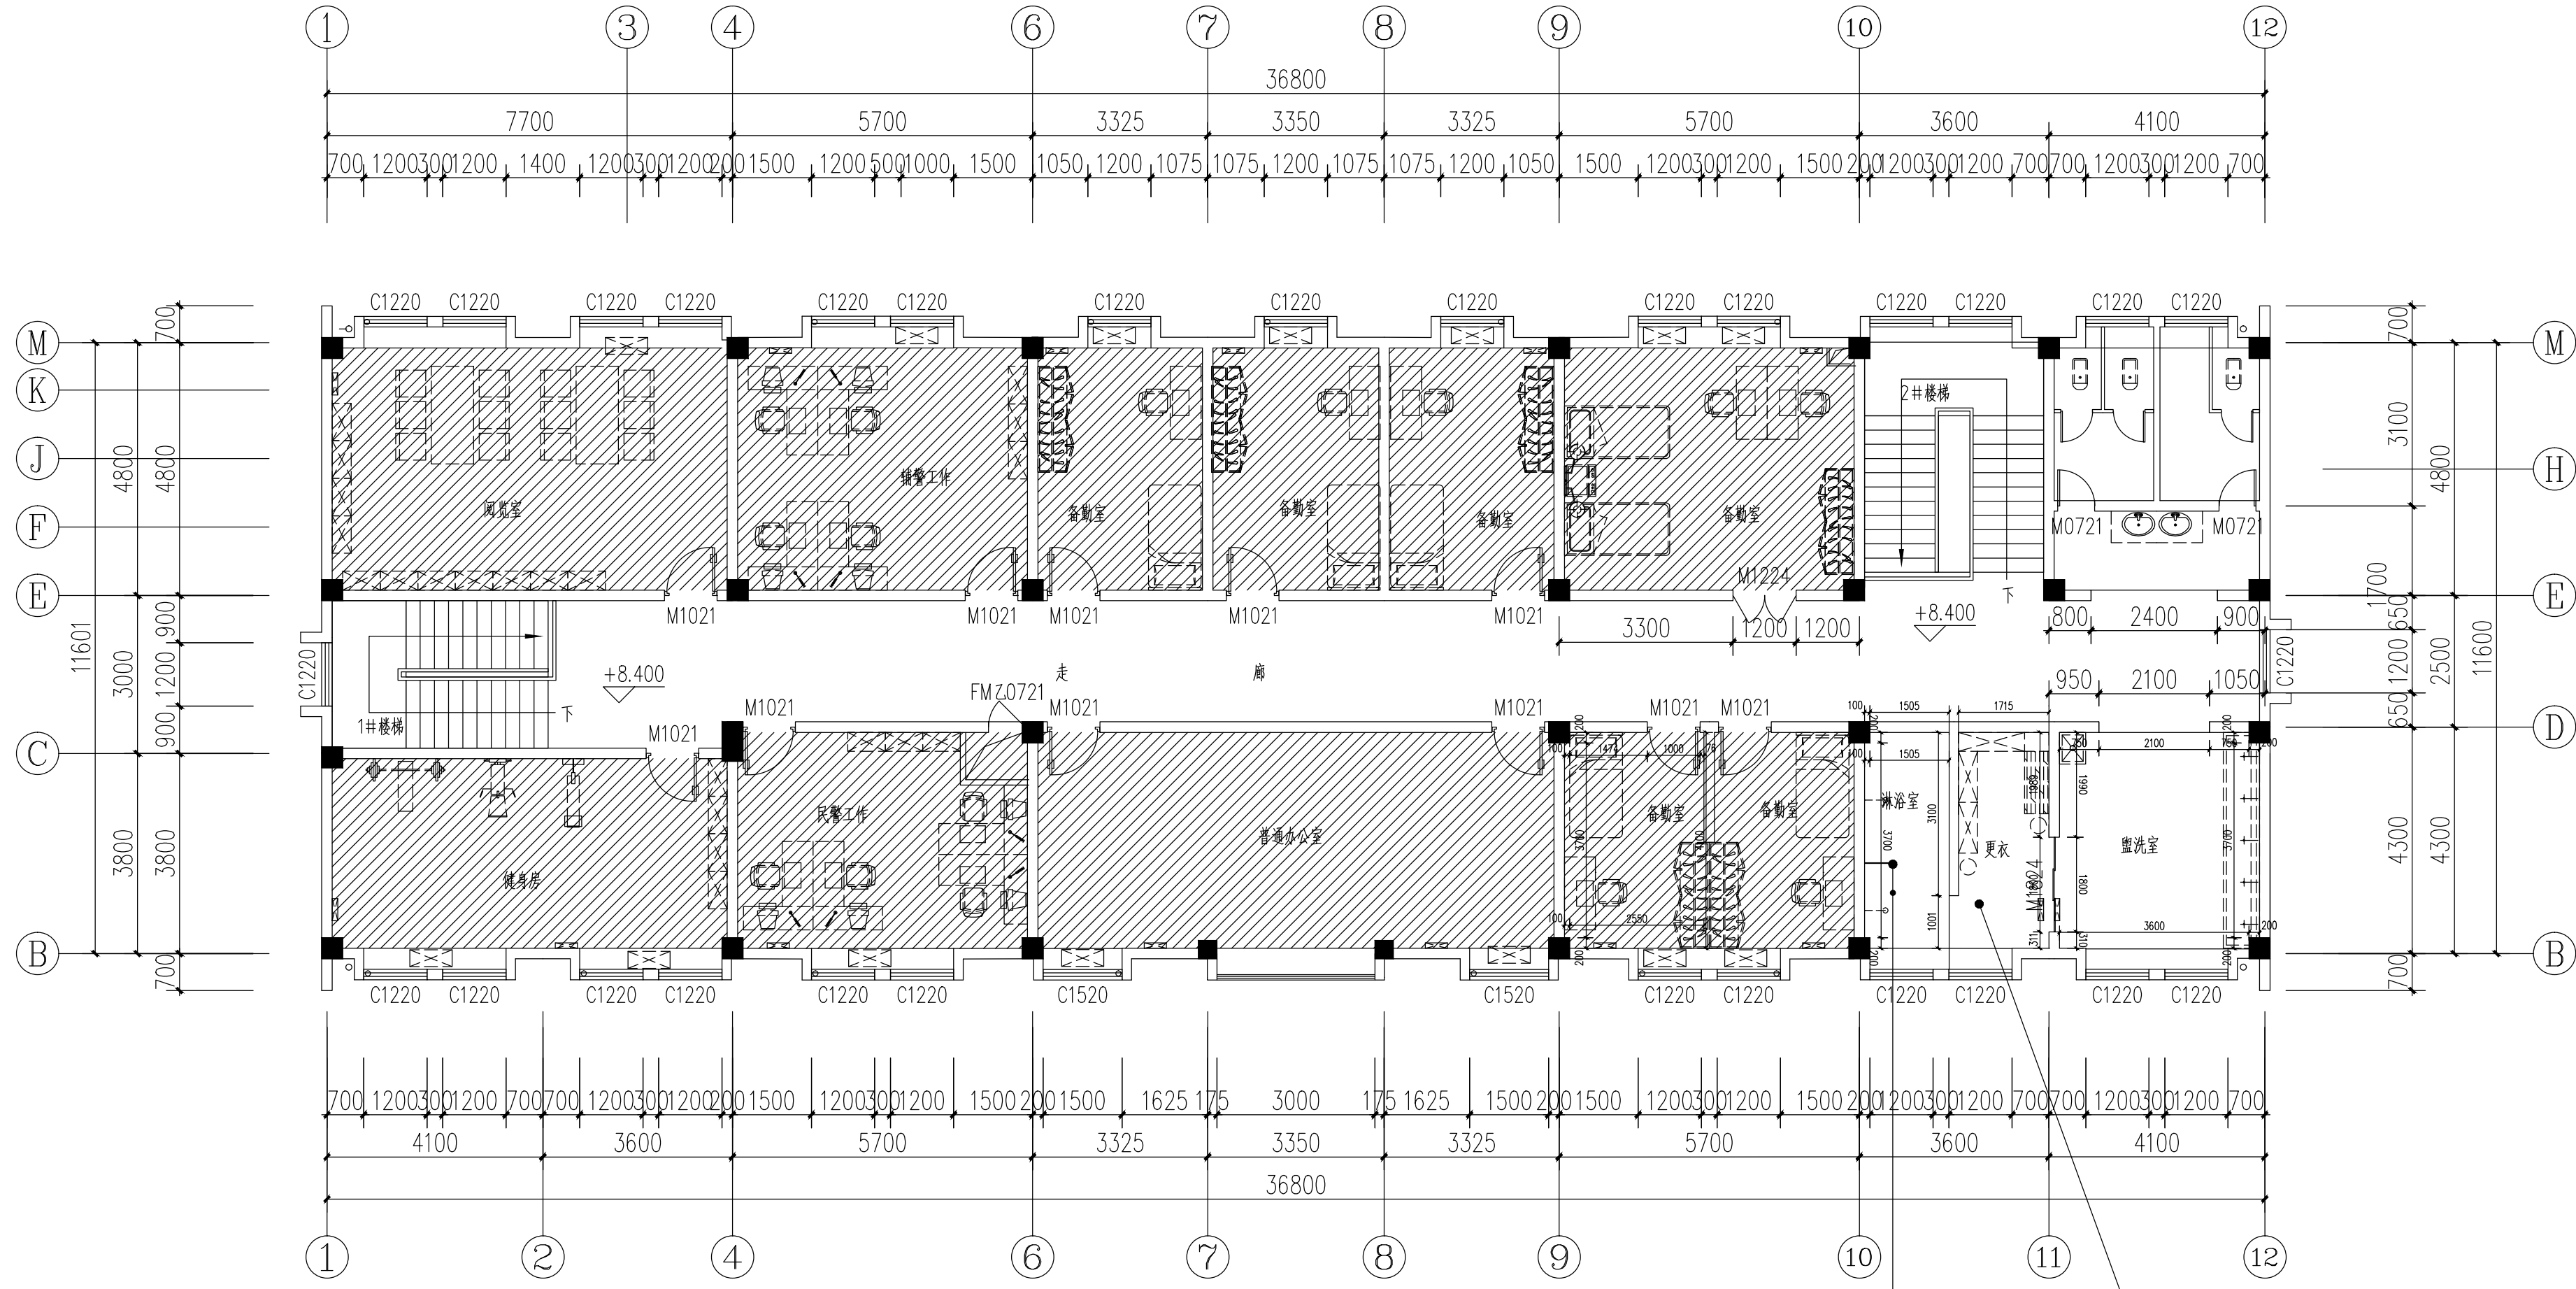

三层平面索引图

项目名称	上饶市公安局信州分局灵溪派出所 (业务用房)
图纸名称	三层平面图
设计编号	2016y1-8-01 (JX)
设计阶段	施工图
专业	装饰
图号	3F-PM-04
日期	2017.05
审定	何红辉
审核	陈世强
校对	陈世强
设计	陈世强
制图	陈世强
技术专用章	
备注	1. 本图除加基本公司技术专用章, 否则一律无效。 2. 本设计解释权归本公司所有, 未经许可不得复制或修改。 3. 施工前请仔细阅读本图及施工说明, 如有疑问请及时与设计师联系。

规划	建设	透气	
市政	结构	电气	
路桥	给排水	风景园林	

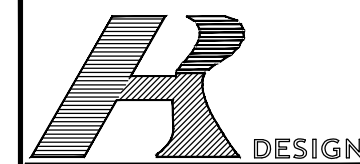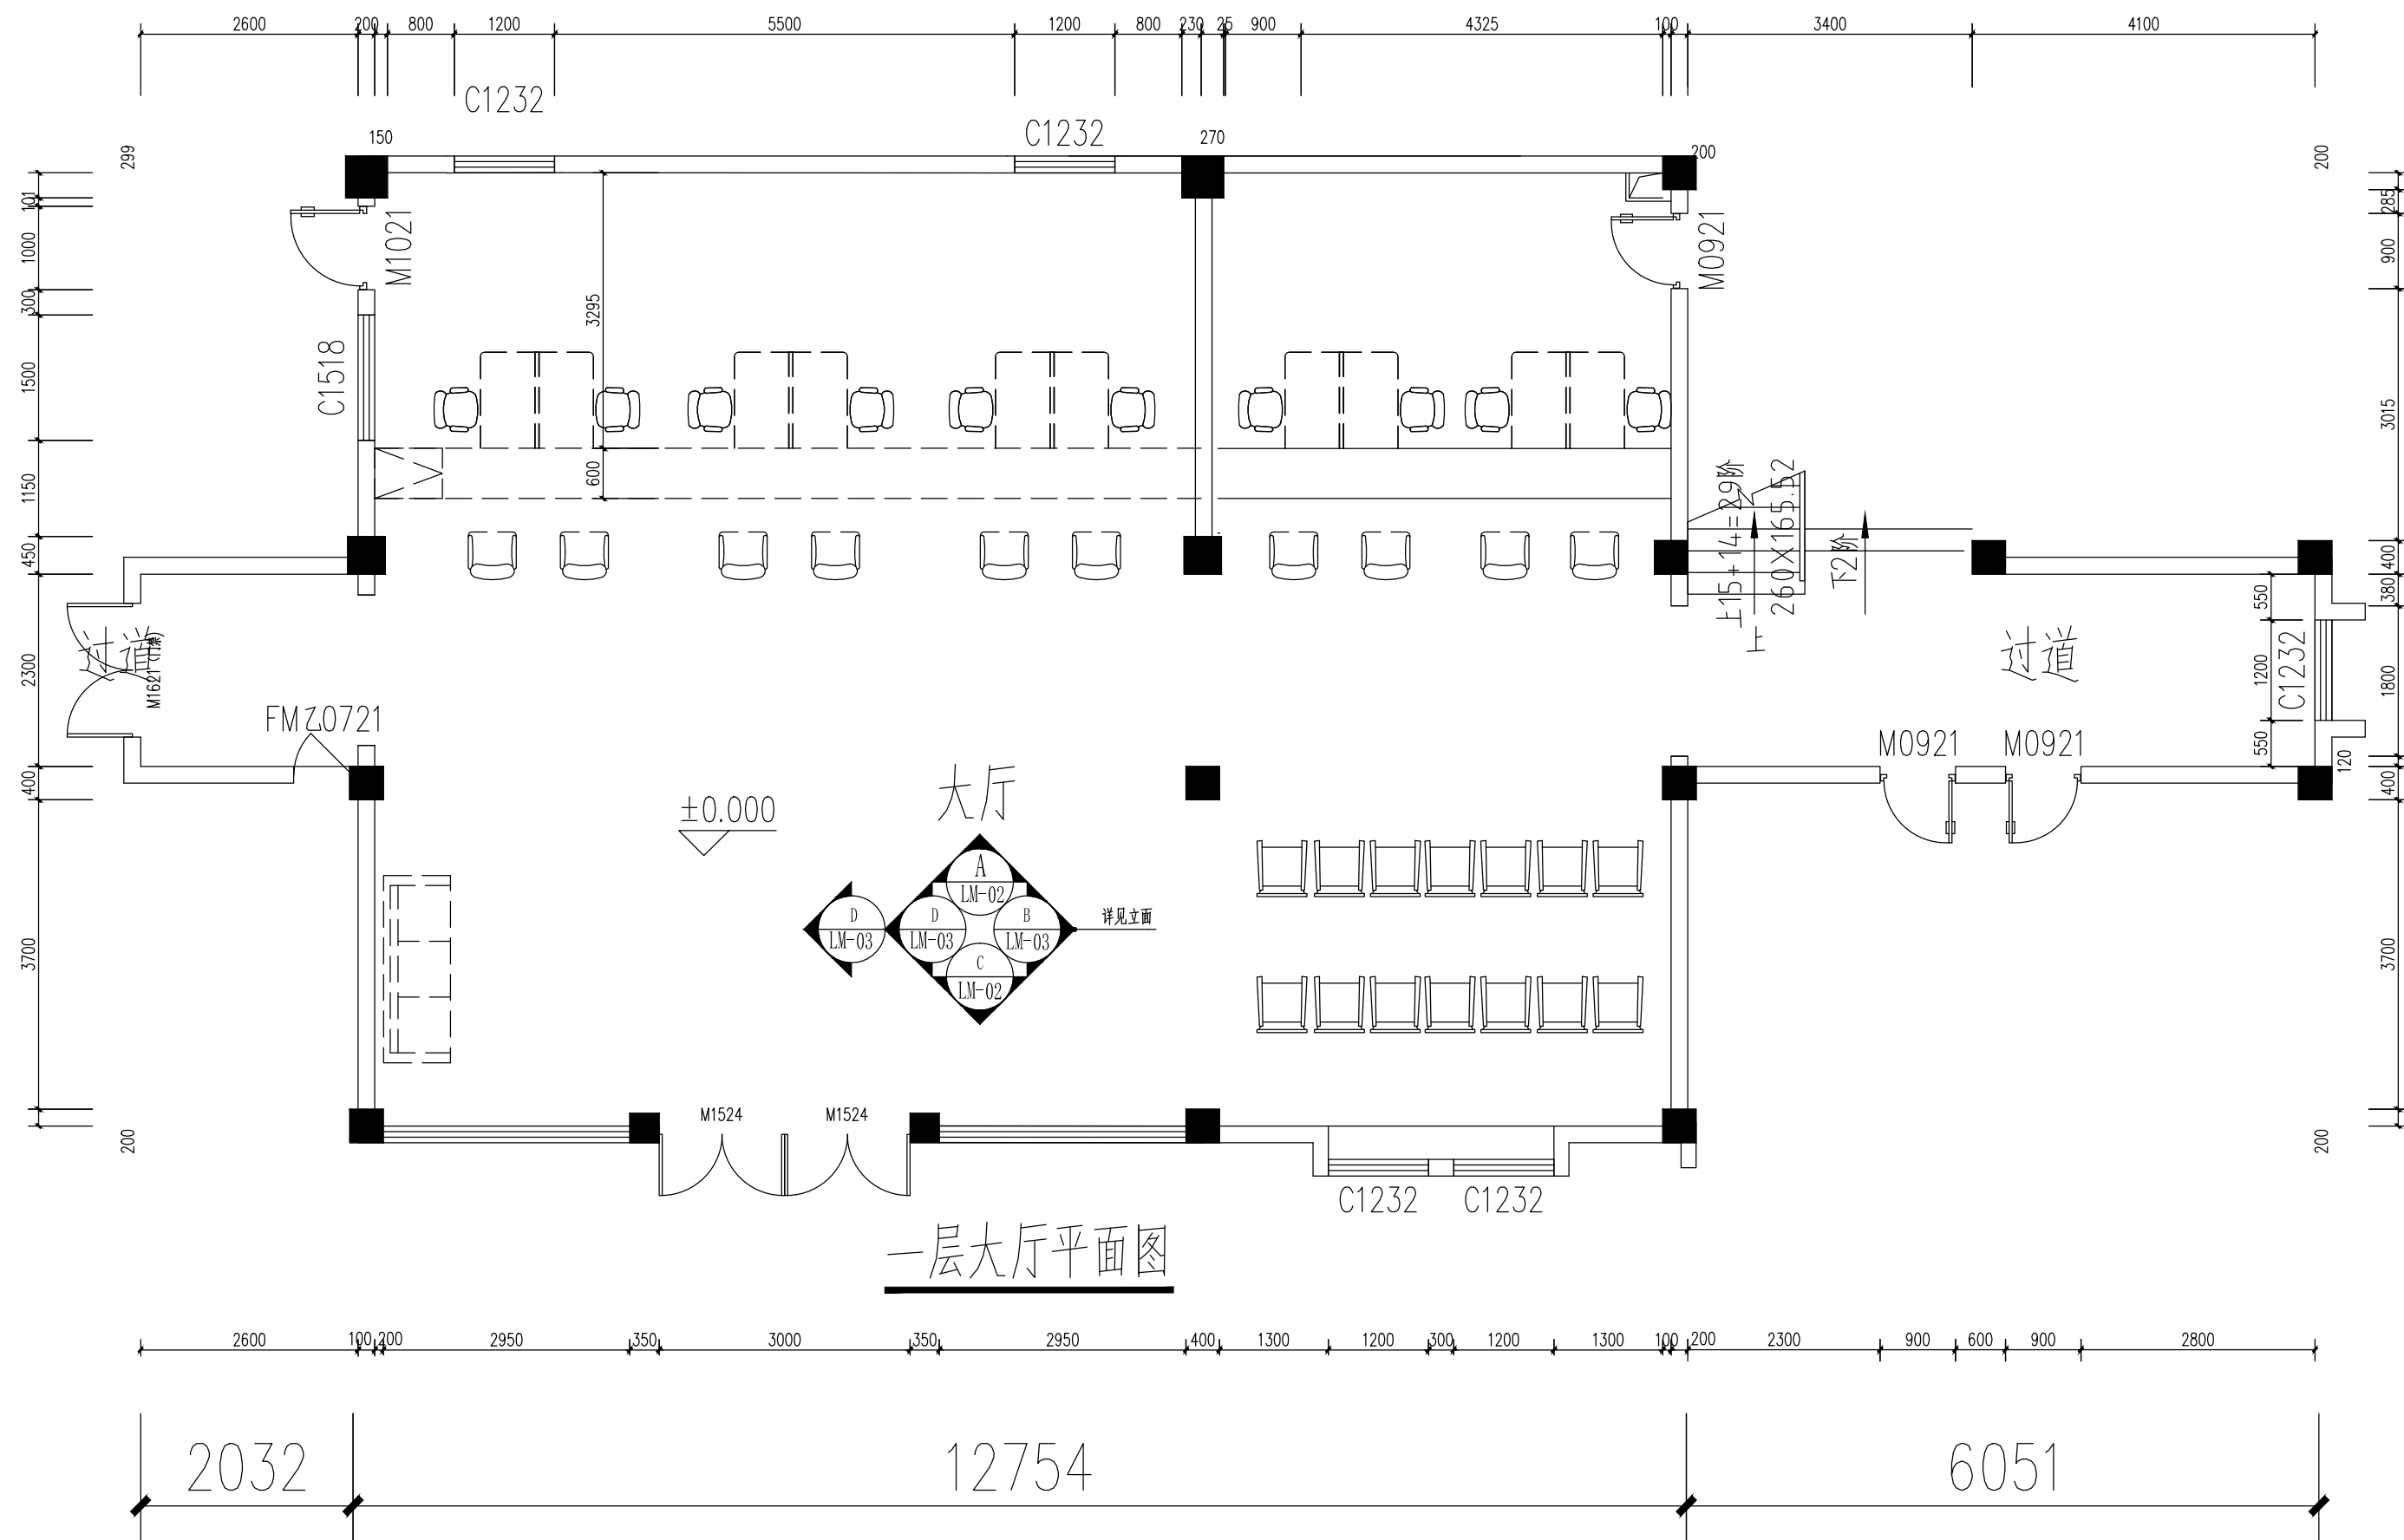

容海川城乡规划设计有限公司
RONG HAI CHUAN URBAN AND RURAL PLANNING AND DESIGN CO., LTD.
建筑工程设计甲级: A114000370
城乡规划编制乙级: [晋]城规编第 (142003)
旅游规划设计乙级: 旅规乙14-2011
市政工程设计: A214000377
林业调查规划设计丙级: 丙04-068
风景园林工程设计乙级: A214000377
特种设备设计(压力管道): GB1级
质量管理体系认证
GB/T 19001-2008 idt ISO 9001 : 2008


项目名称	
上饶市公安局信州分局灵溪派出所 (业务用房)	
图纸名称	
一层大厅平面图	
设计编号	
设计阶段	施工图
专业	装饰
版本	A
图号	LM-01
日期	2017.09
审定	何征博
审核	
校对	苏必强
设计	陈东升
制图	

技术专用章


备 注

- 1、本图须加盖本公司技术专用章, 否则一律无效。
- 2、本设计知识产权为归公司所有, 未经许可不得擅自使用。
- 3、施工图需经相关部门批准及施工图纸及消防审查合格后方可。
- 4、图中尺寸以标注为准, 严禁度量图则。


规划	市政	路桥
建筑	给水	排水
暖通	电气	风景园林

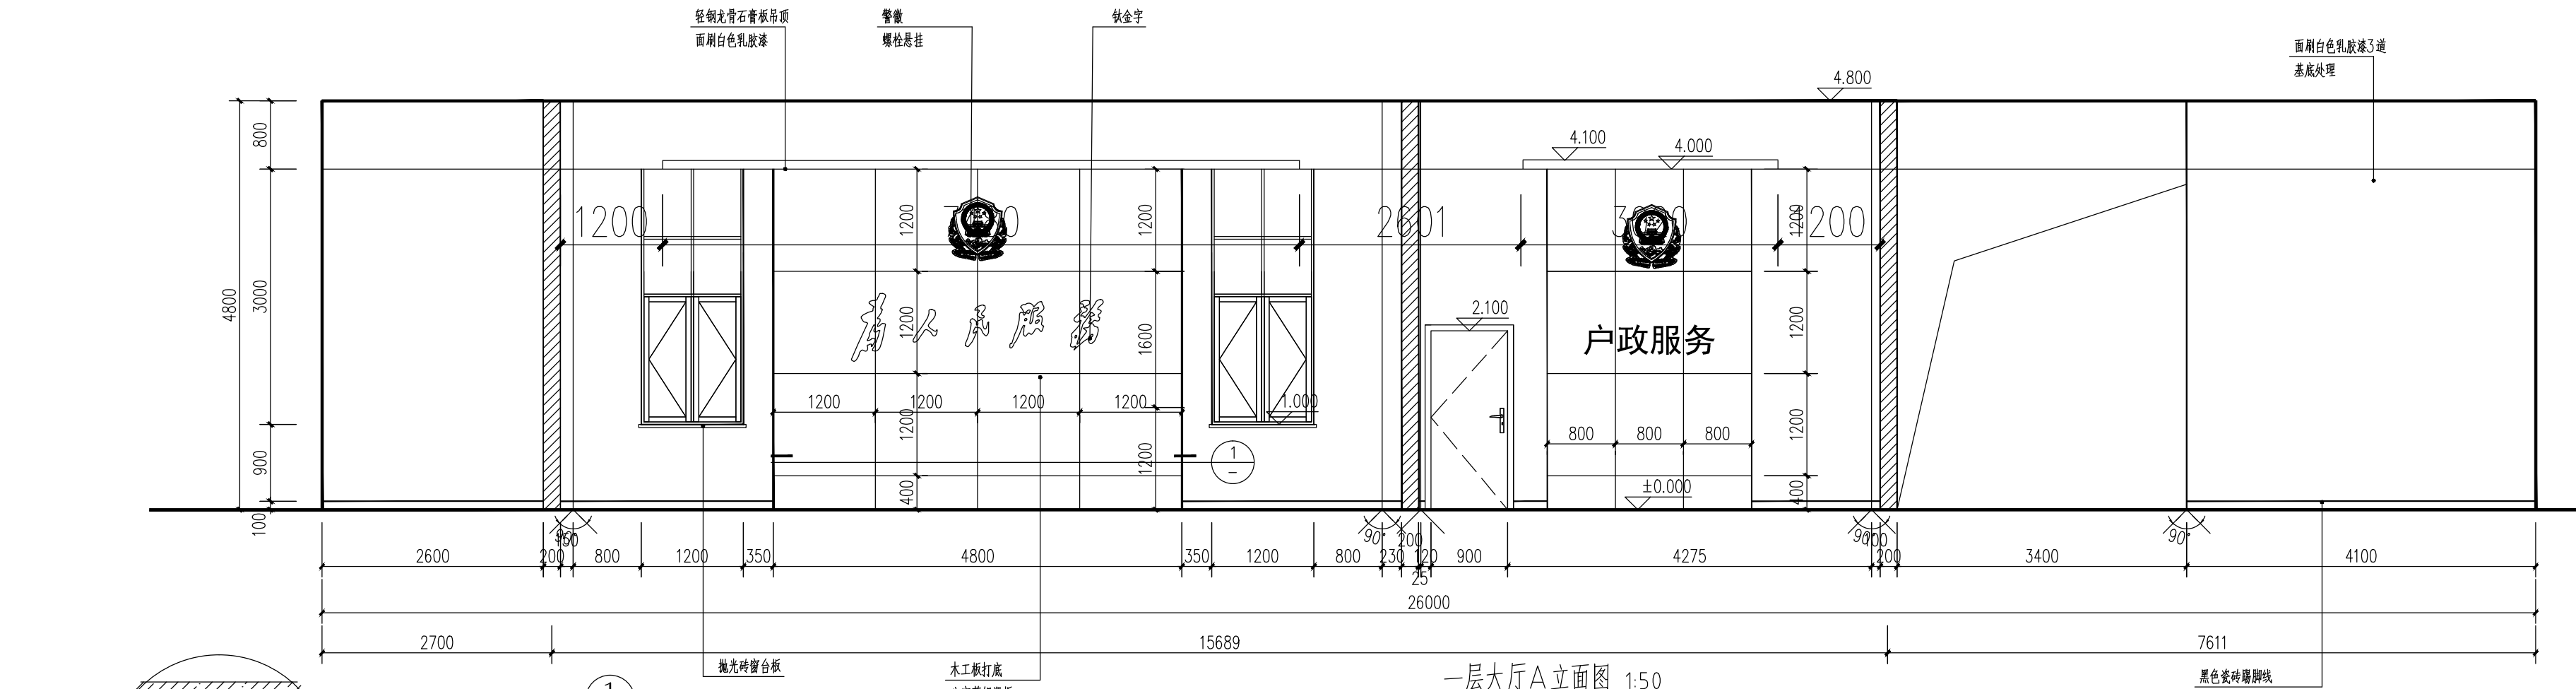

一层大厅A立面图 1:50

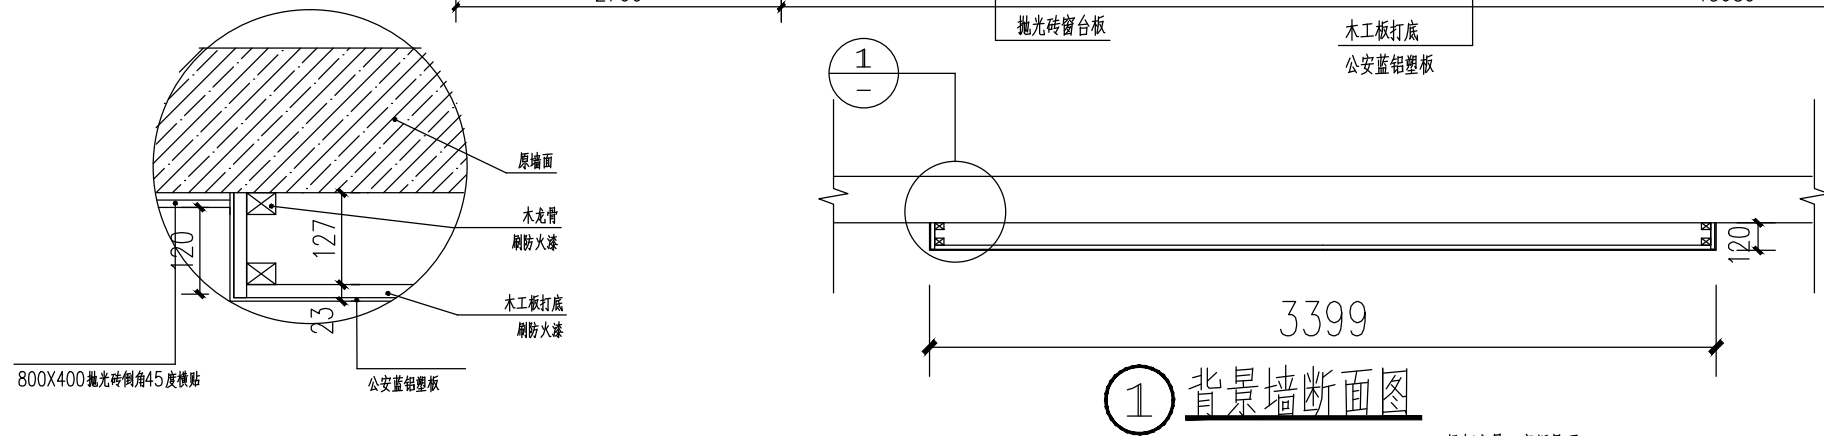

1 背景墙断面图

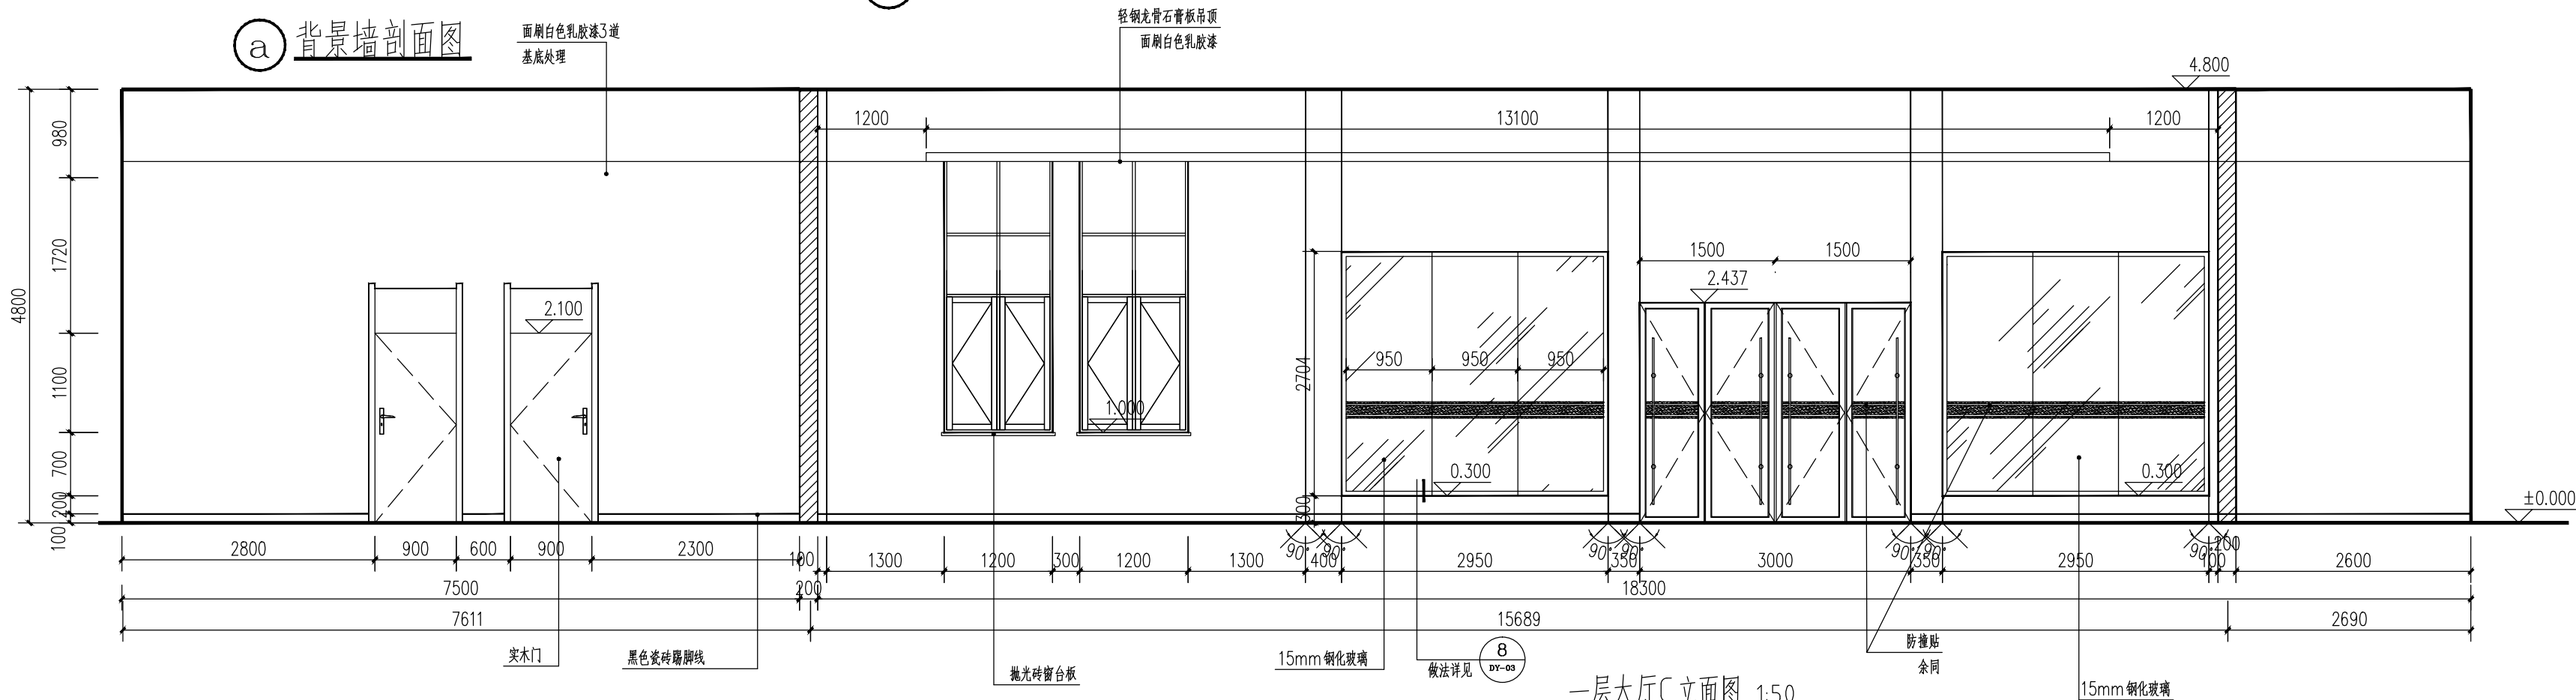

一层大厅C立面图 1:50



容海川城乡规划设计有限公司
建筑工程设计甲级：A114000370
城乡规划编制乙级：[晋]城规编第(142003)号
旅游规划设计乙级：旅规乙14-2011
市政工程乙级：A214000377
林业调查规划设计丙级：丙04-068
风景园林工程设计乙级：A214000377
特种设备设计(压力管道)：GB1级
质量管理体系认证
GB/T 19001-2008 idt ISO 9001:2008

项目名称

上饶市公安局信州分局灵溪派出所
(业务用房)

图纸名称

一层大厅立面图(1)

设计编号

设计阶段

施工图

专业

装饰

版本

A

图号

LM-02

日期

2017.09

审定

设计人

审核

审核人

校对

校对

设计

设计

制图



制图

技术专用章

备注



1、本图须加盖本公司技术专用章，否则一律无效。
2、本设计知识产权归本公司所有，未经许可不得擅自使用。
3、施工图需经相关部门批准及施工图审核合格后方可施工。
4、图中尺寸以标注为准，严禁随意更改。

规划	建筑	暖通	电气
市政	结构		
路桥	给排水		风景园林

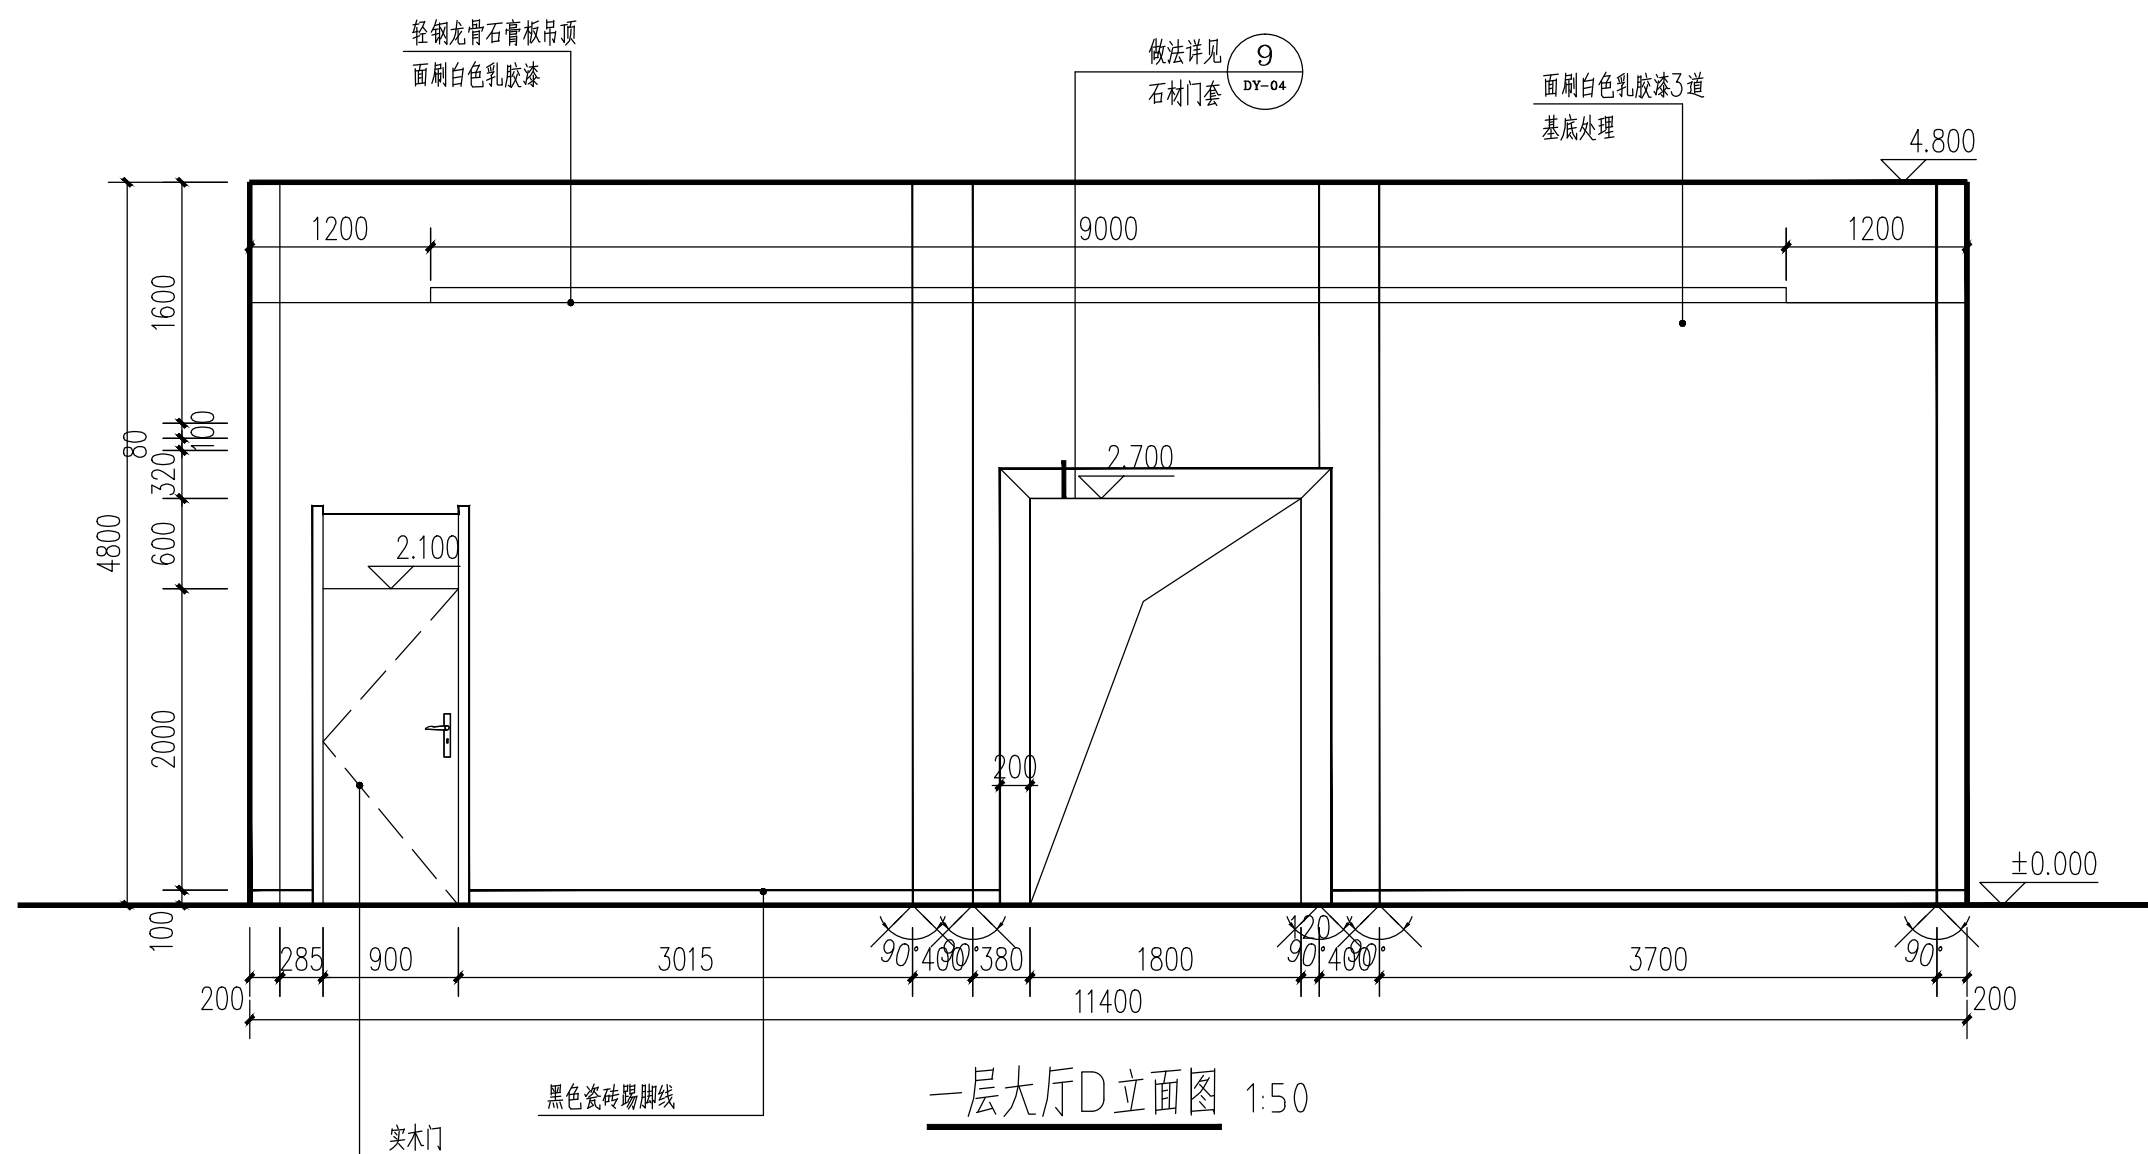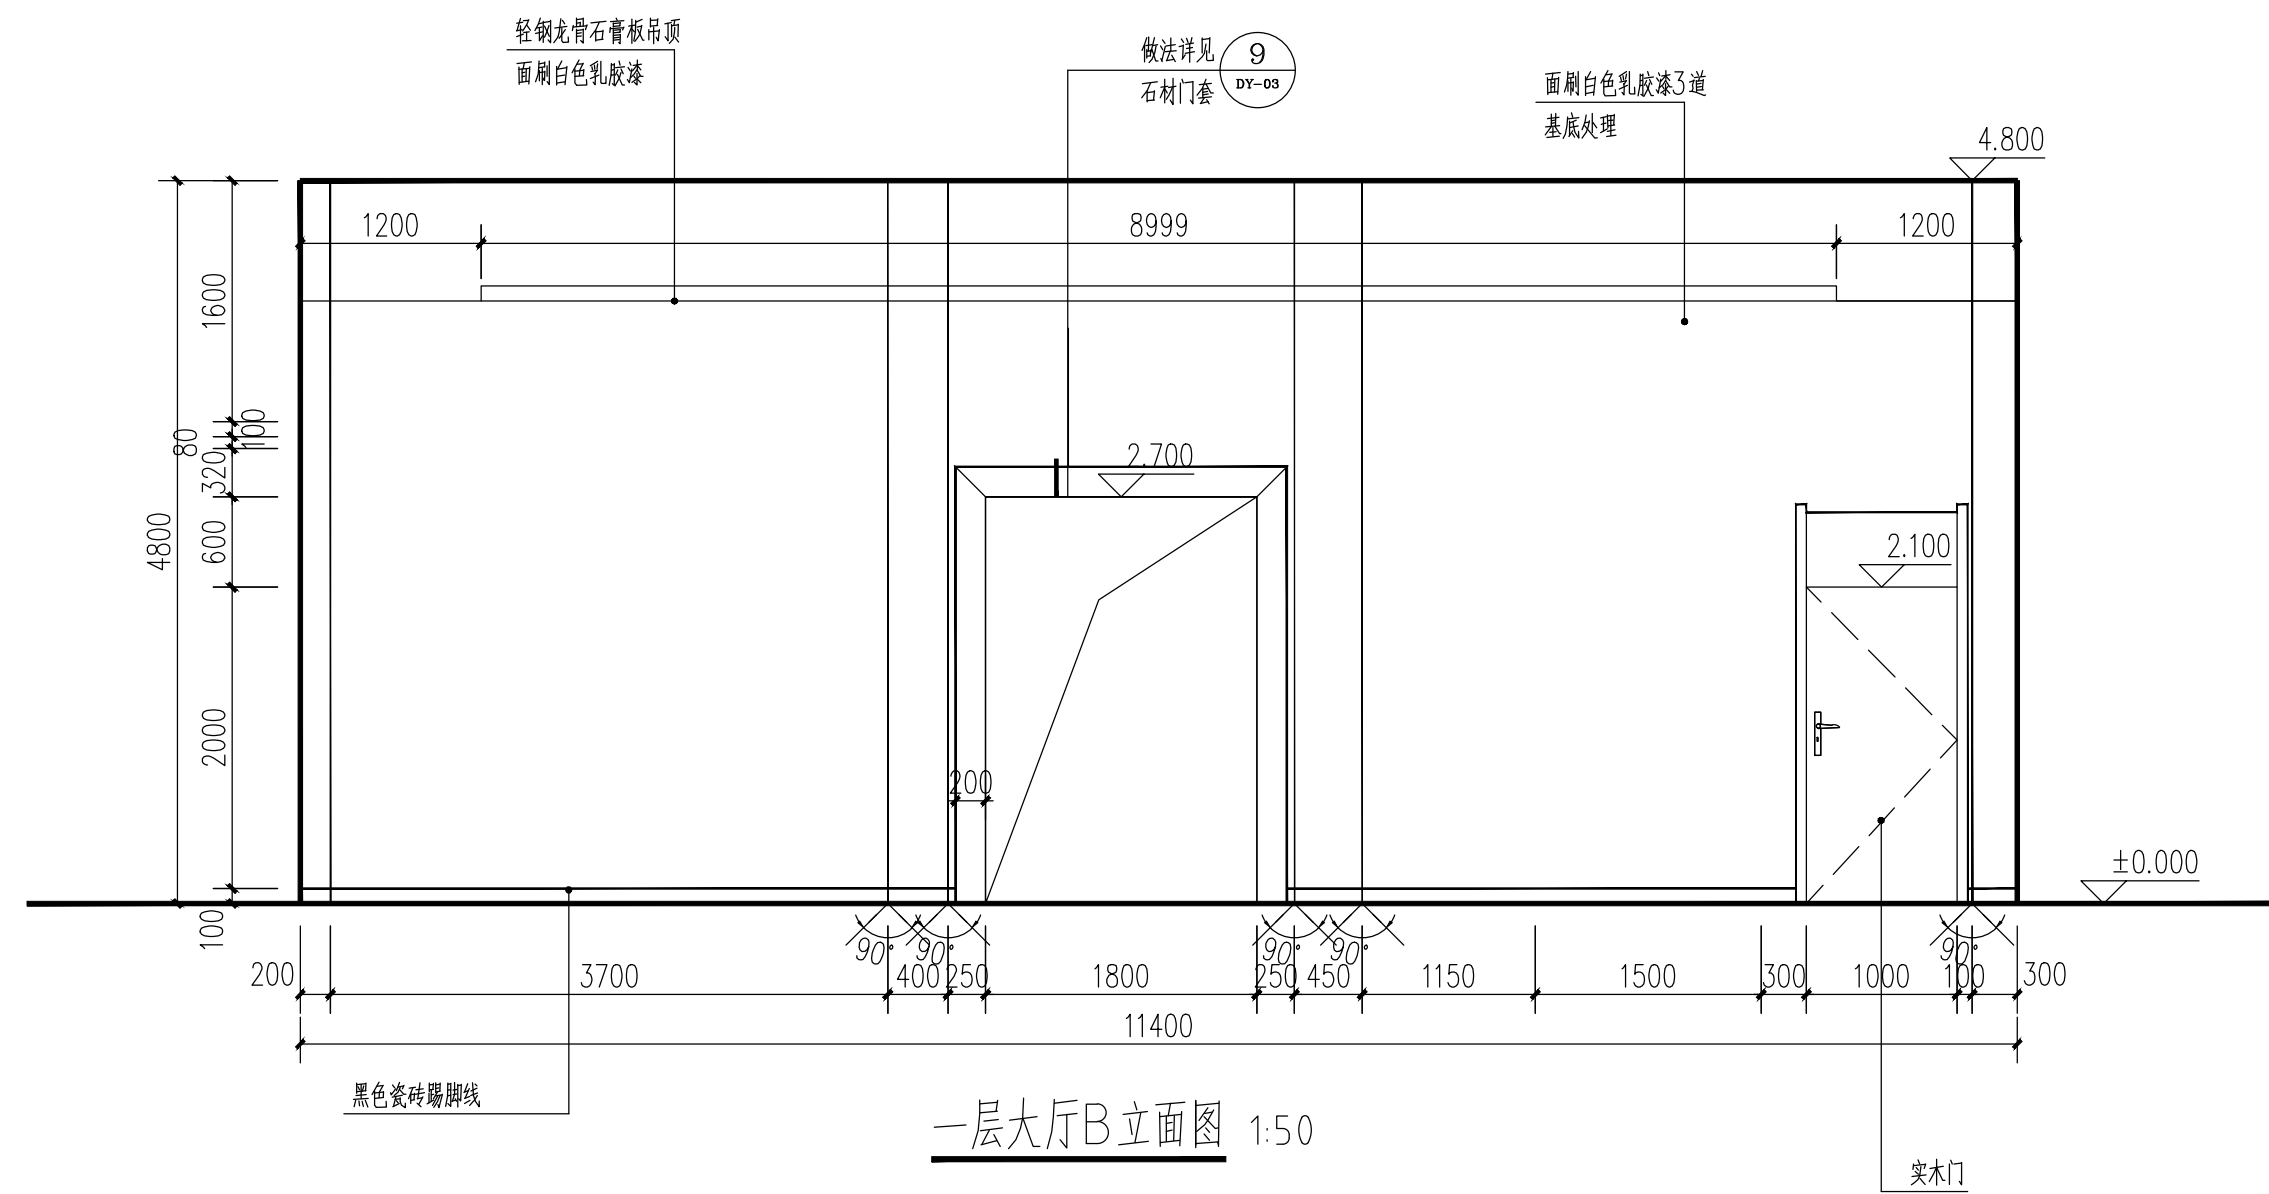


容海川城乡规划设计有限公司
 BING MAI CHUAN URBAN AND RURAL PLANNING AND DESIGN CO., LTD.
 建筑设计甲级: A114000370
 城乡规划编制乙级: [晋] 城规编第 (142003) 号
 旅游规划设计乙级: 旅规乙14-2011
 市政工程设计乙级: A214000377
 林业调查规划设计乙级: 丙04-068
 风景园林工程设计乙级: A214000377
 特种设备设计 (压力管道): GB级
 质量管理体系认证
 GB/T 19001-2008 idt ISO 9001 : 2008

 项目名称
上饶市公安局信州分局灵溪派出所 (业务用房)
图纸名称
一层大厅立面图(2)

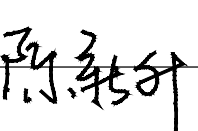
设计编号	
设计阶段	施工图
专 业	装饰
版 本	A
图 号	LM-03
日 期	2017. 09
审 定	
审 核	
校 对	
设 计	
制 图	

[illegible]


规划	建设	暖通	电气	
市政	结构			
路桥	给排水		风景园林	

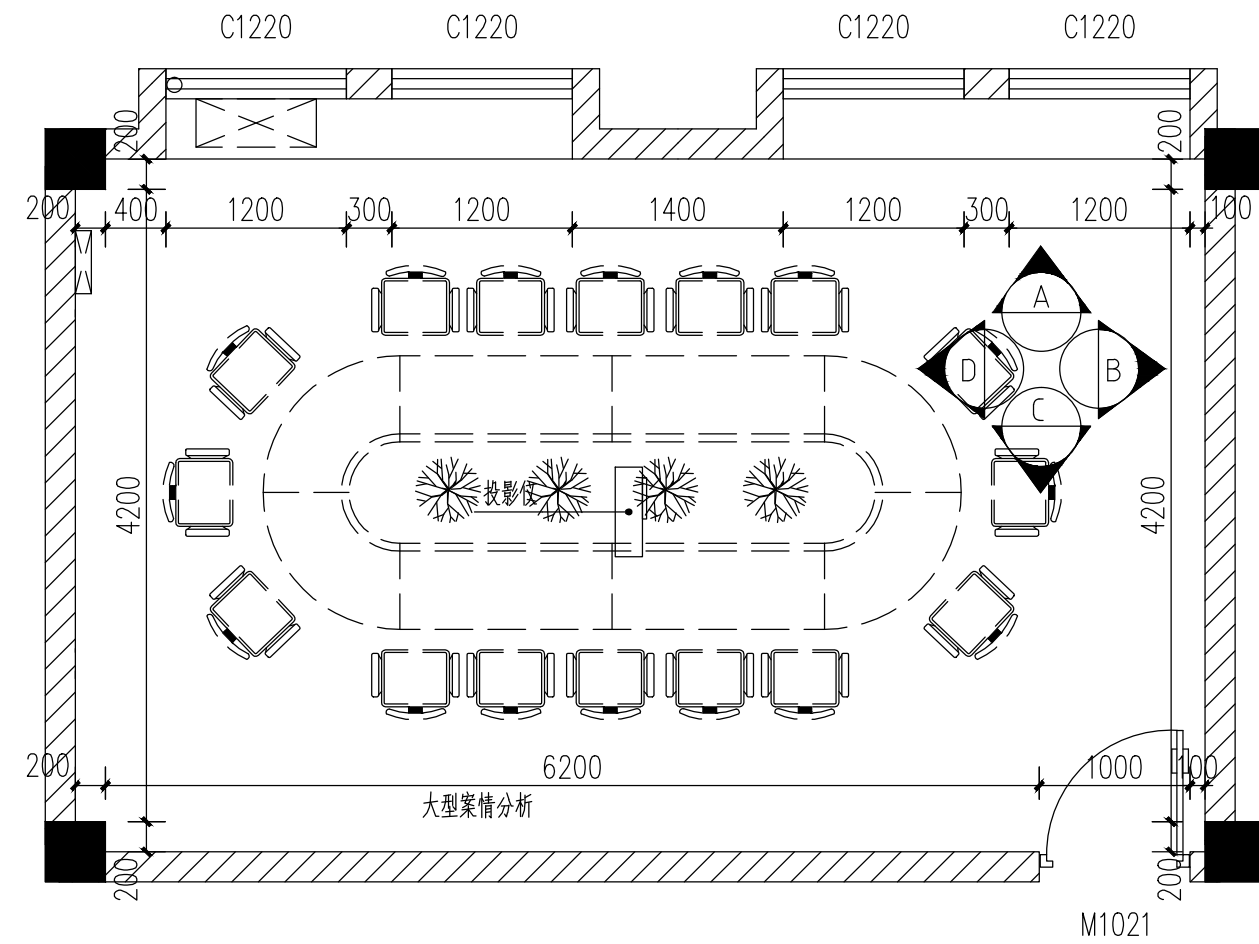


大型案情分析平面图 1:50

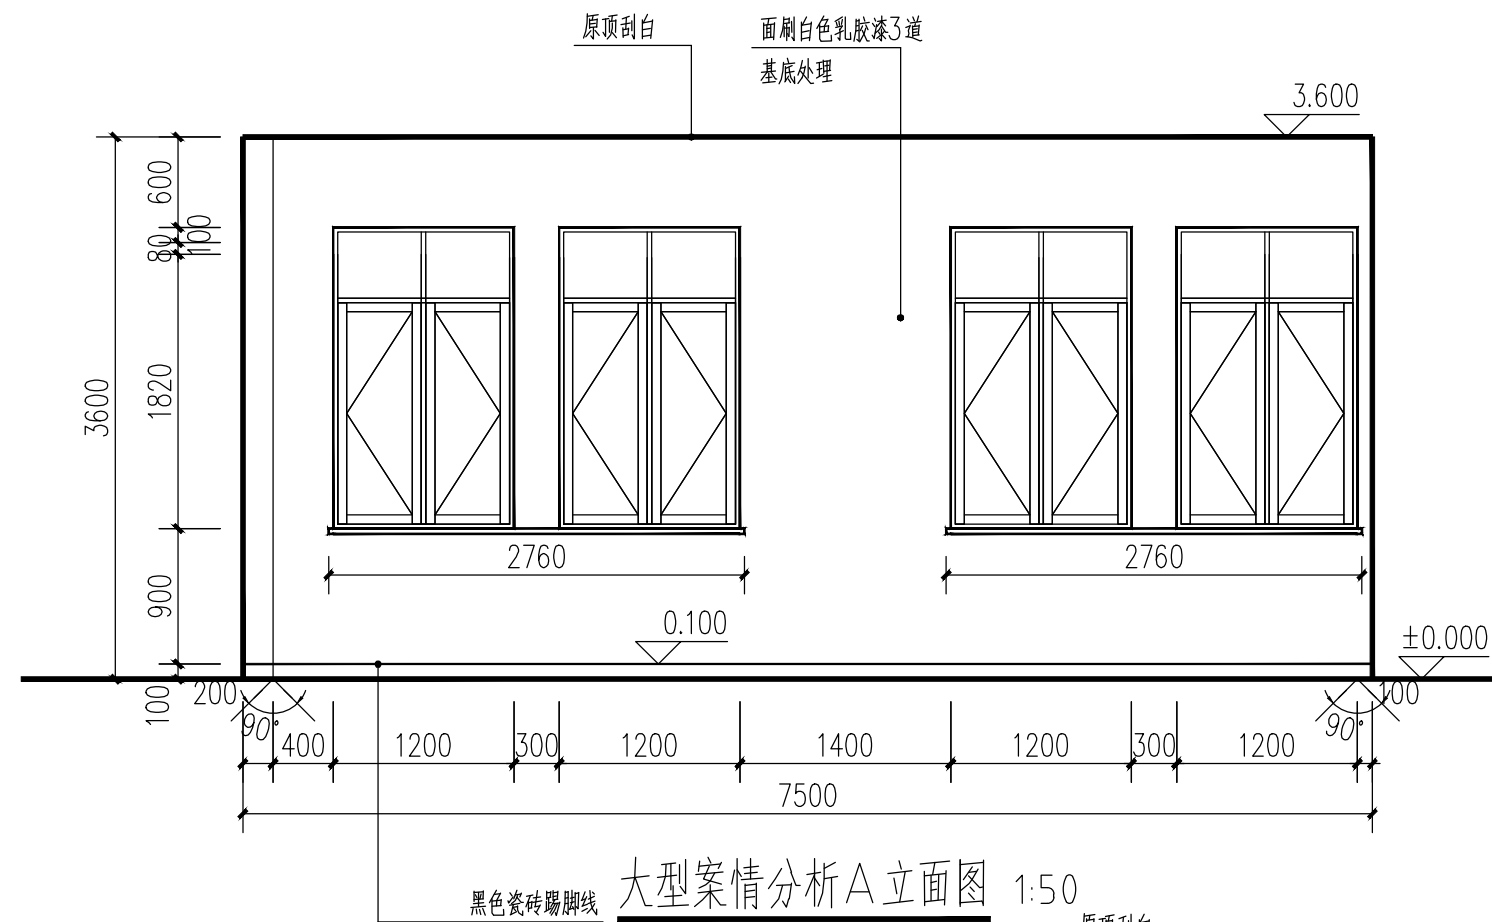


大型案情分析A立面图 1:50

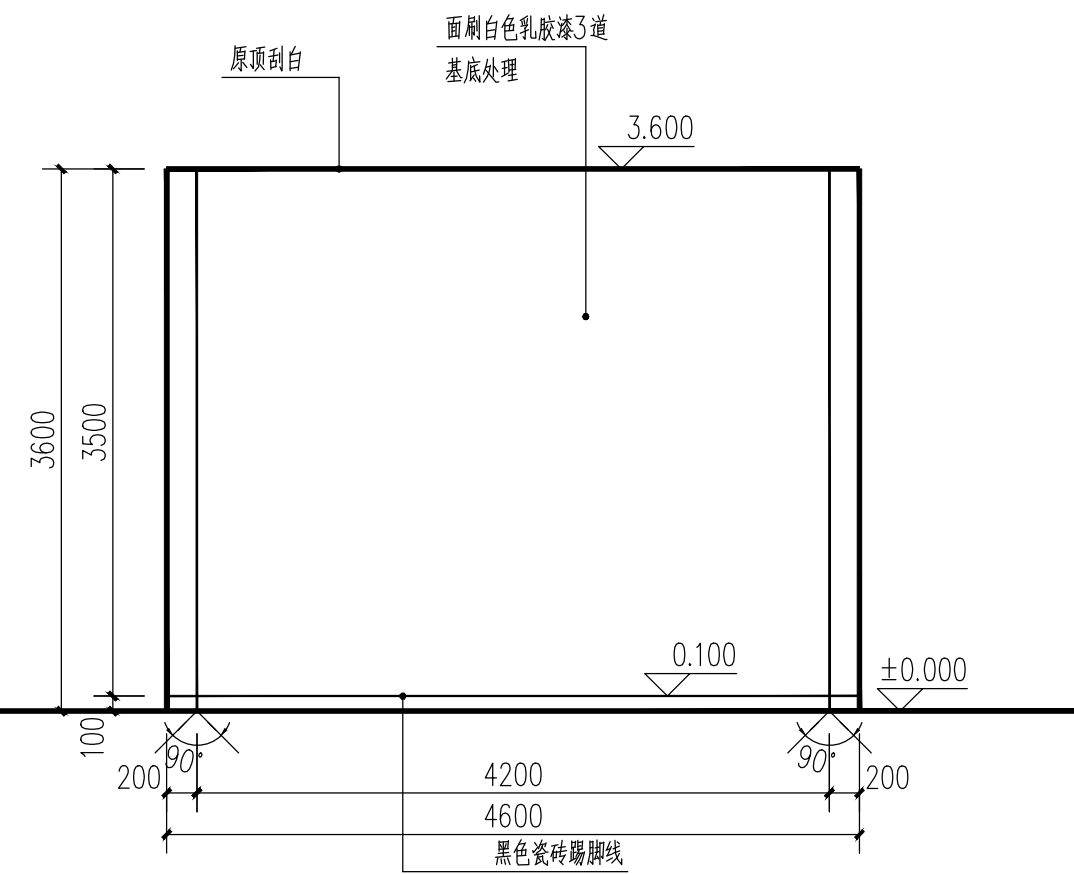

大型案情分析B立面图 1:50

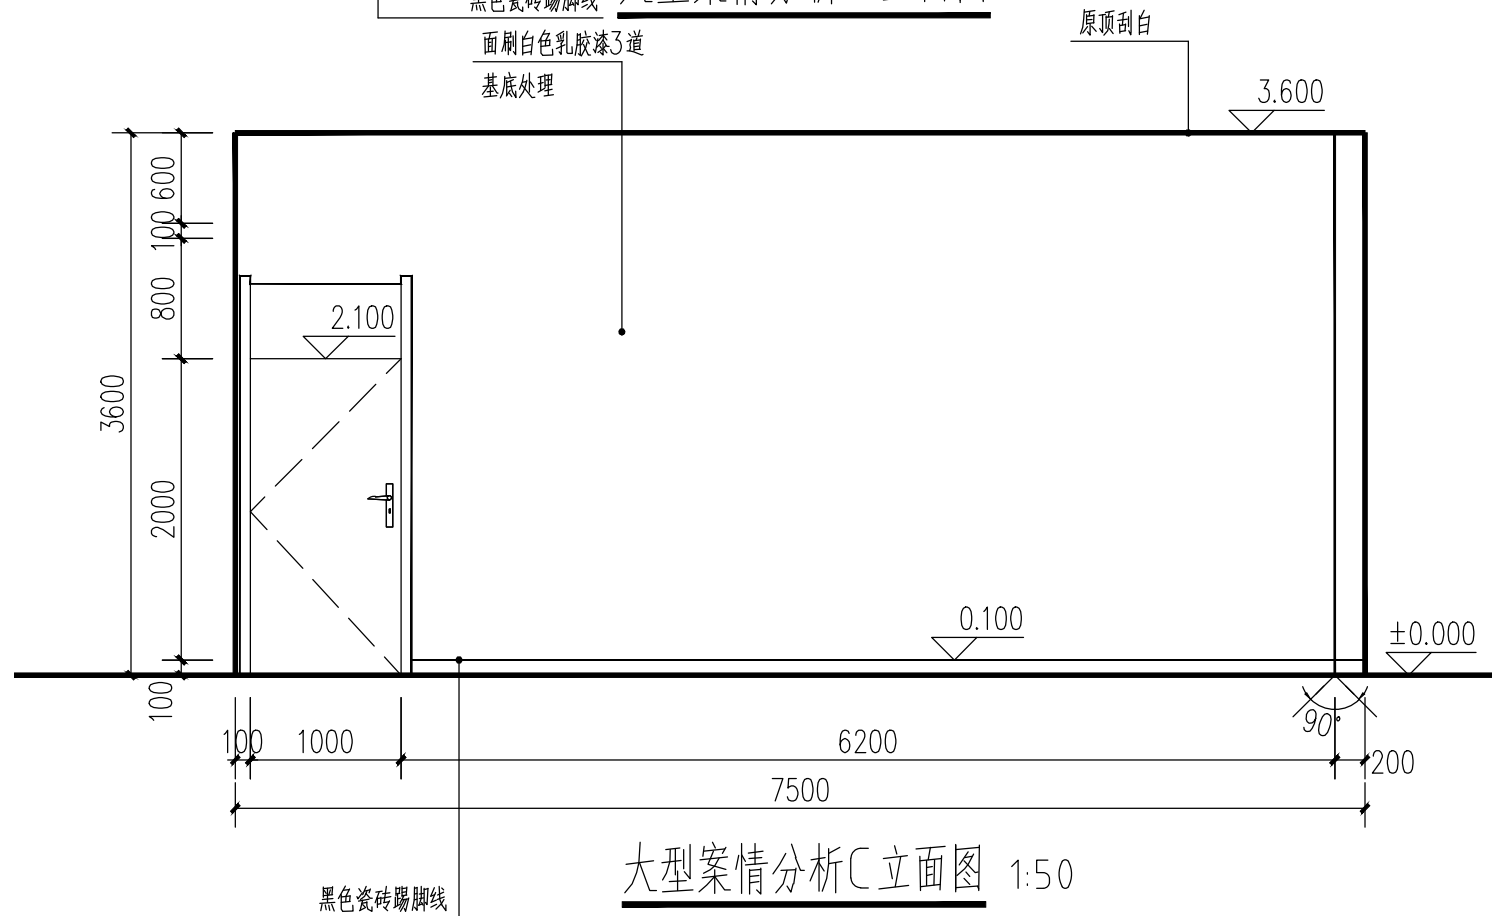

大型案情分析C立面图 1:50

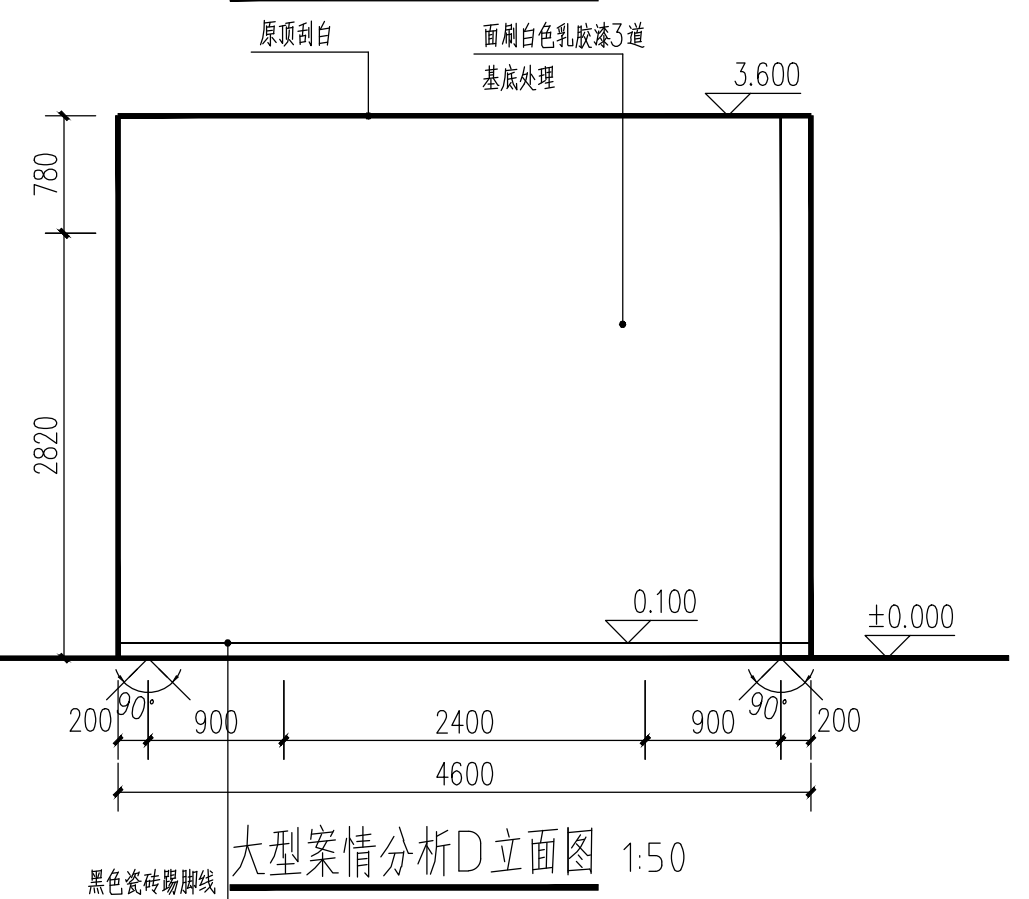

大型案情分析D立面图 1:50




城乡规划编制甲级：A14000377
 城乡规划编制乙级：[晋]城规编第 (142003) 号
 旅游规划编制乙级：旅规乙14-2011
 市政工程乙级：A214003377
 林业调查规划设计丙级：丙04-068
 风景园林工程设计乙级：A214000377
 特种设备设计 (压力管道) :GB1级
 质量管理体系认证
 GB/T 19001-2008 idt ISO 9001 : 2008

项目名称
上饶市公安局信州分局灵溪派出所 (业务用房)
图纸名称
大型案情分析立面图


设计编号	
设计阶段	施工图
专 业	装饰
版 本	A
图 号	LM-06
日 期	2017. 09
审 定	何纪辉
审 核	
校 对	张沁雅
设 计	陈建新
制 图	

技术专用章	
备 注	
一、本图须加盖本公司技术专用章，否则一律无效。 二、本设计知识产权为归公司所有，未经许可不得擅自使用。 三、施工图需经相关部门批准及施工图纸及消防审查合格后方可施工。 四、图中尺寸以标注为准，严禁放量图则。	


图例	说明
楼梯	楼梯
栏杆	栏杆
扶手	扶手
台阶	台阶
平台	平台
走廊	走廊
门	门
窗	窗
墙	墙
柱	柱
梁	梁
板	板
顶	顶
地	地
其他	其他

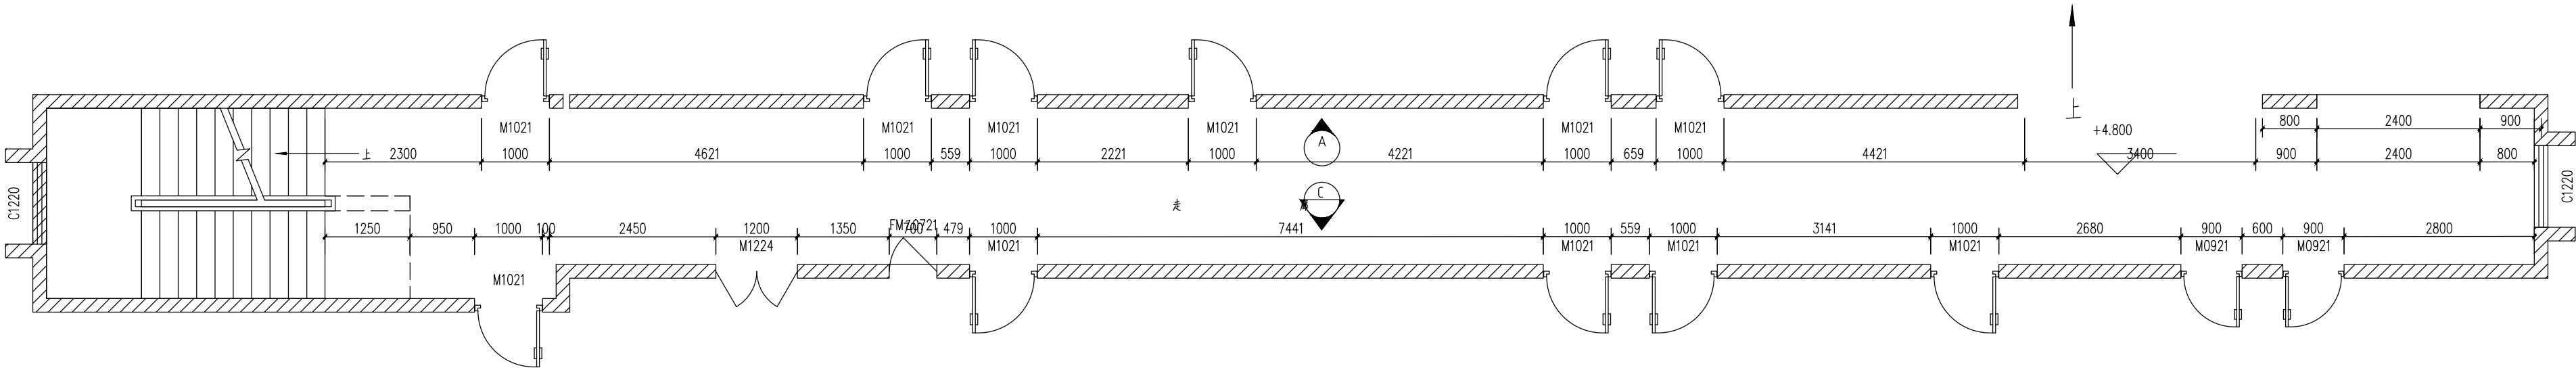

二层楼道平面图 1:50

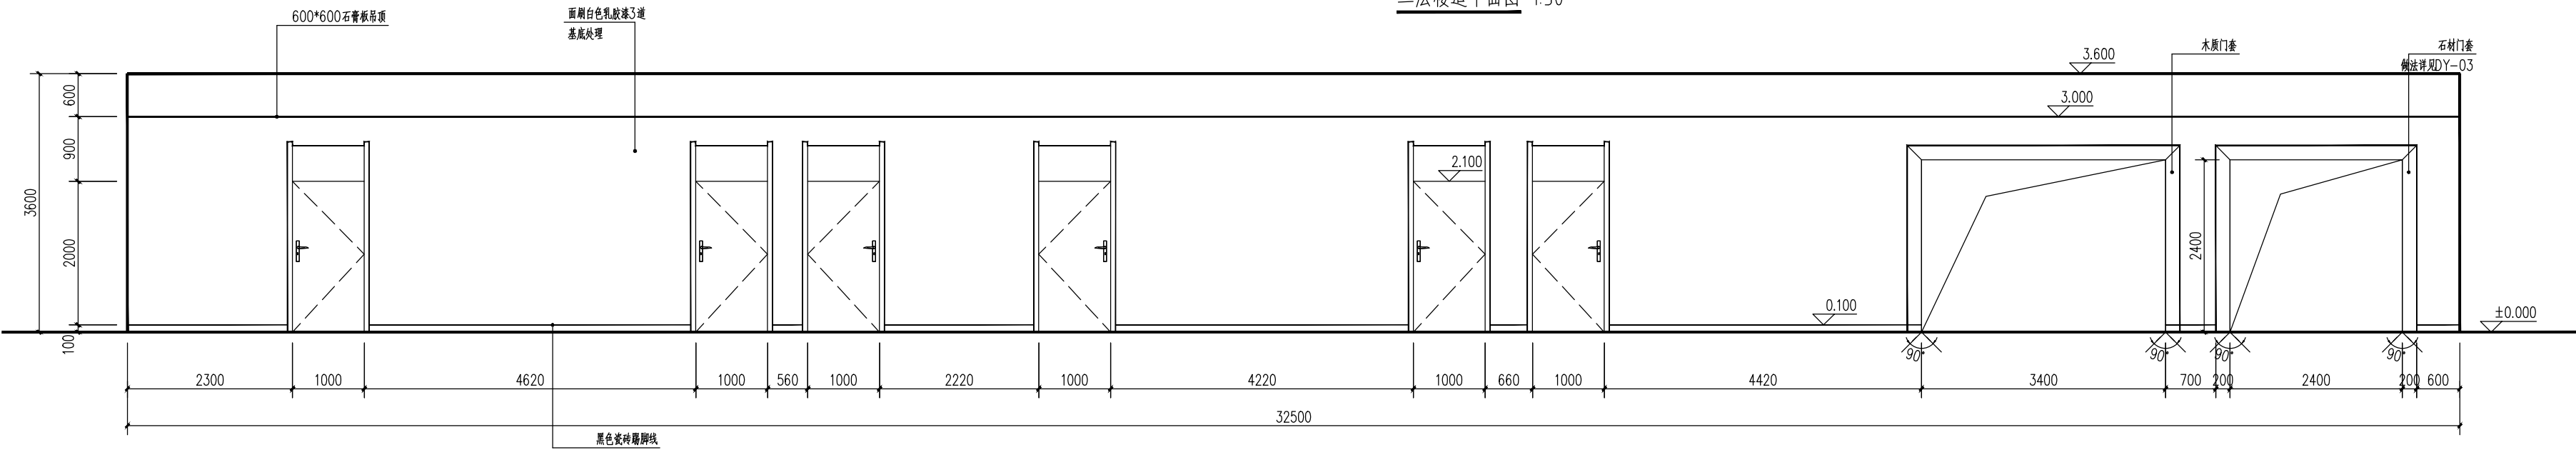

二层楼道A立面图 1:50

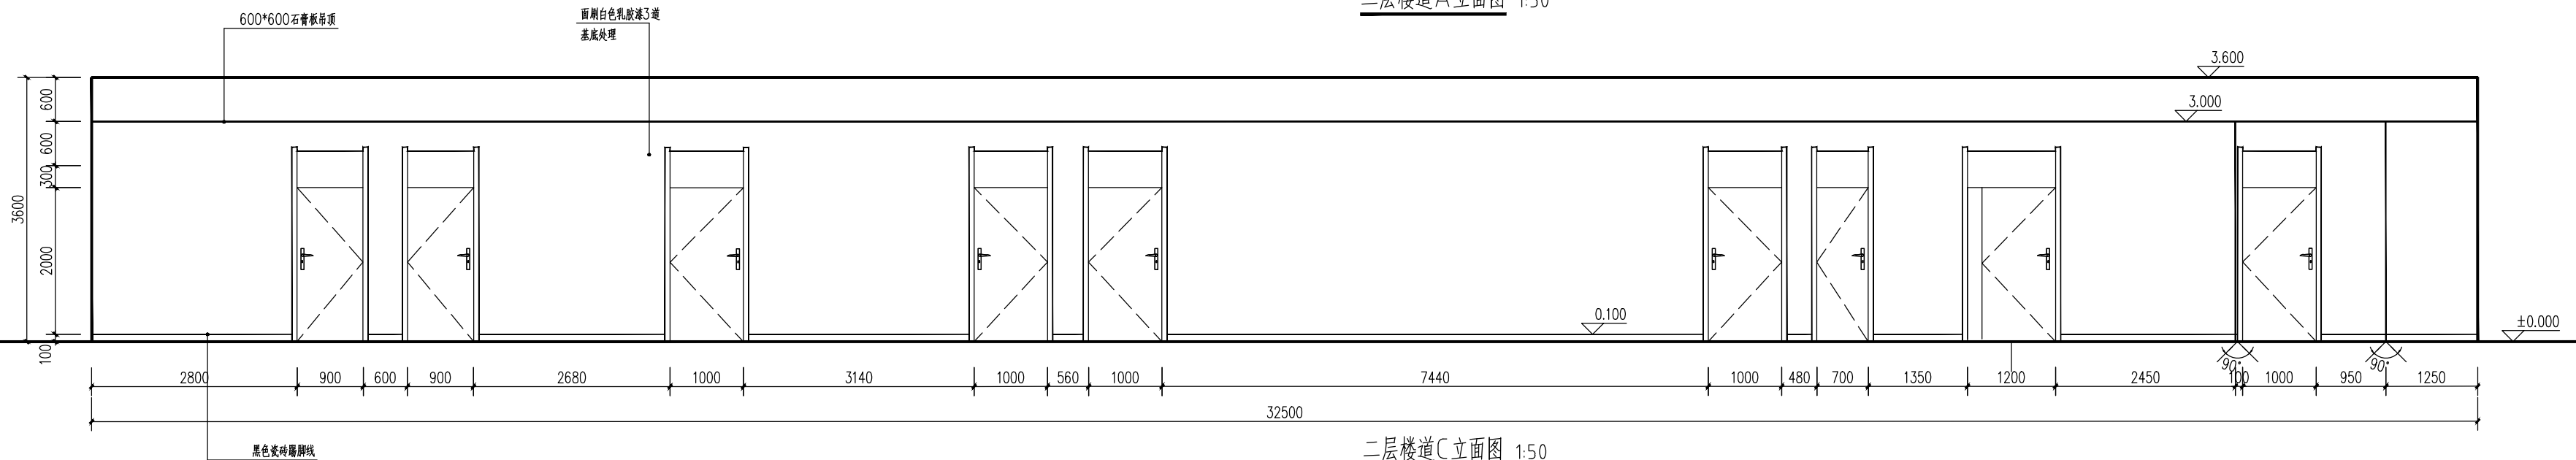

二层楼道C立面图 1:50



容海川城乡规划设计有限公司
建筑工程设计甲级：A114000370
城乡规划编制乙级：[荷]城规编第(142003)号
旅游规划设计乙级：旅规乙14-2011
市政工程设计乙级：A214000377
林业调查规划设计丙级：丙04-068
风景园林工程设计乙级：A214000377
特种设备设计(压力管道)：GB1级
质量管理体系认证
GB/T 19001-2008 idt ISO 9001:2008

项目名称
上饶市公安局信州分局
灵溪派出所
图纸名称
二层楼道立面图


设计编号	
设计阶段	施工图
专业	装饰
版本	A
图号	LM-08
日期	2017.09
审定	刘红辉
审核	刘红辉
校对	刘红辉
设计	刘红辉
制图	刘红辉

技术专用章


备注

1. 本图属贵公司技术专用章，否则一律无效。
2. 本设计知识版权为贵公司所有，未经许可不得擅自使用。
3. 施工图须经相关部门核准及施工图纸及材料审查合格后方可施工。
4. 图中尺寸以标注为准，严禁随意更改。


	暖通				
	电气				
	风景园林				
	建筑				
	结构				
	给排水				
	规划				
	市政				
	路桥				

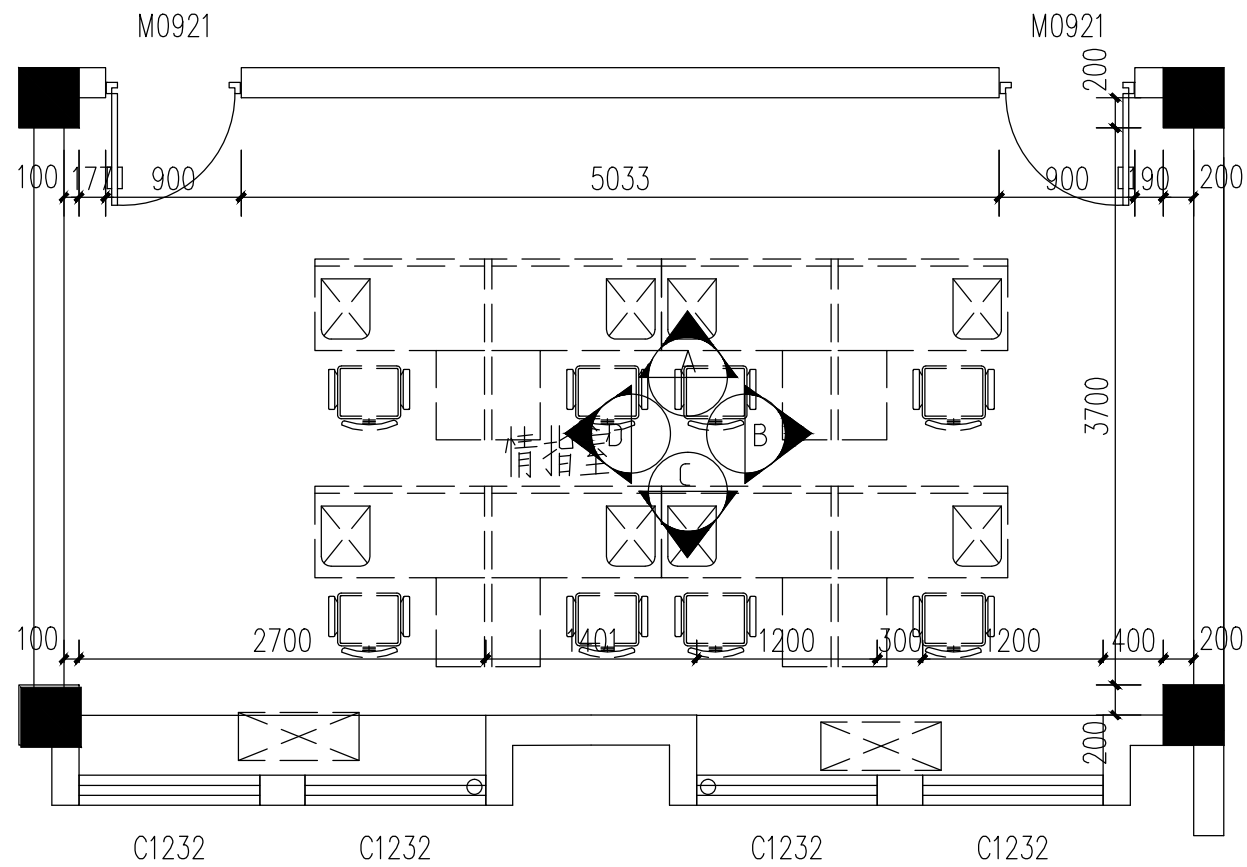


情指室平面图 1:50

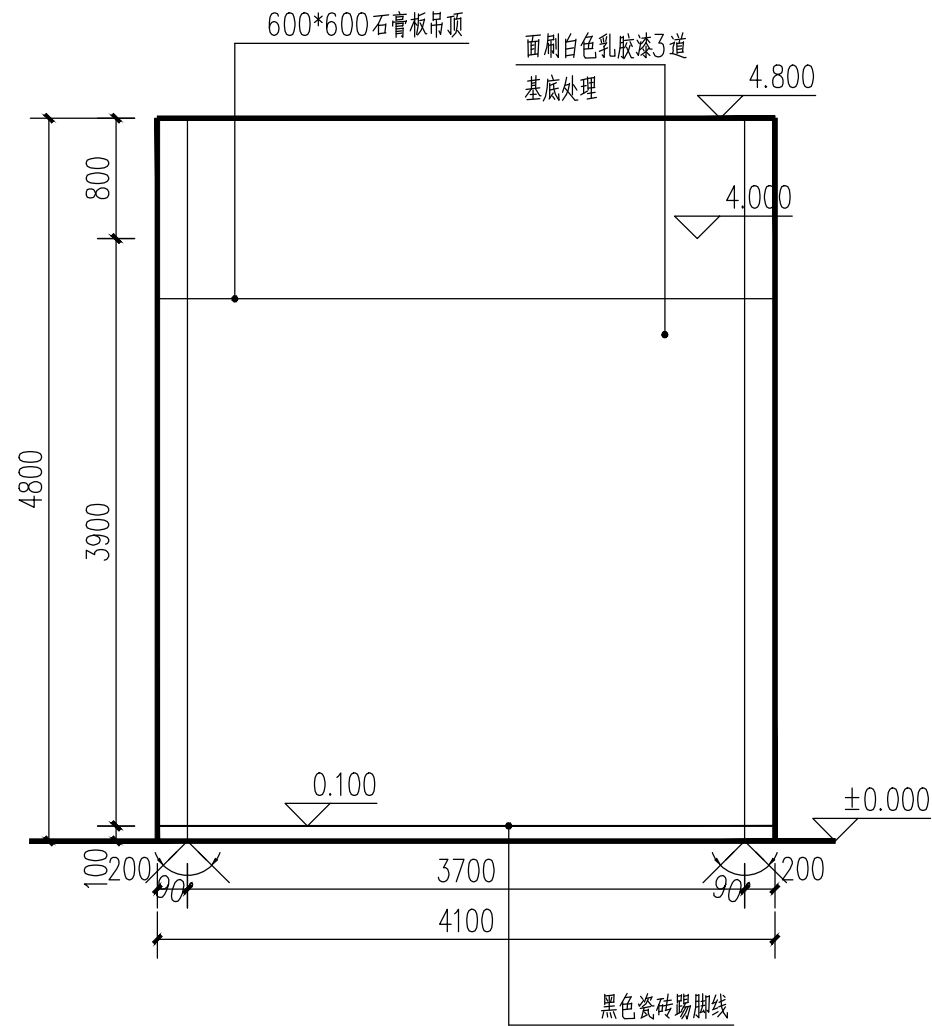

情指室BD立面图 1:50

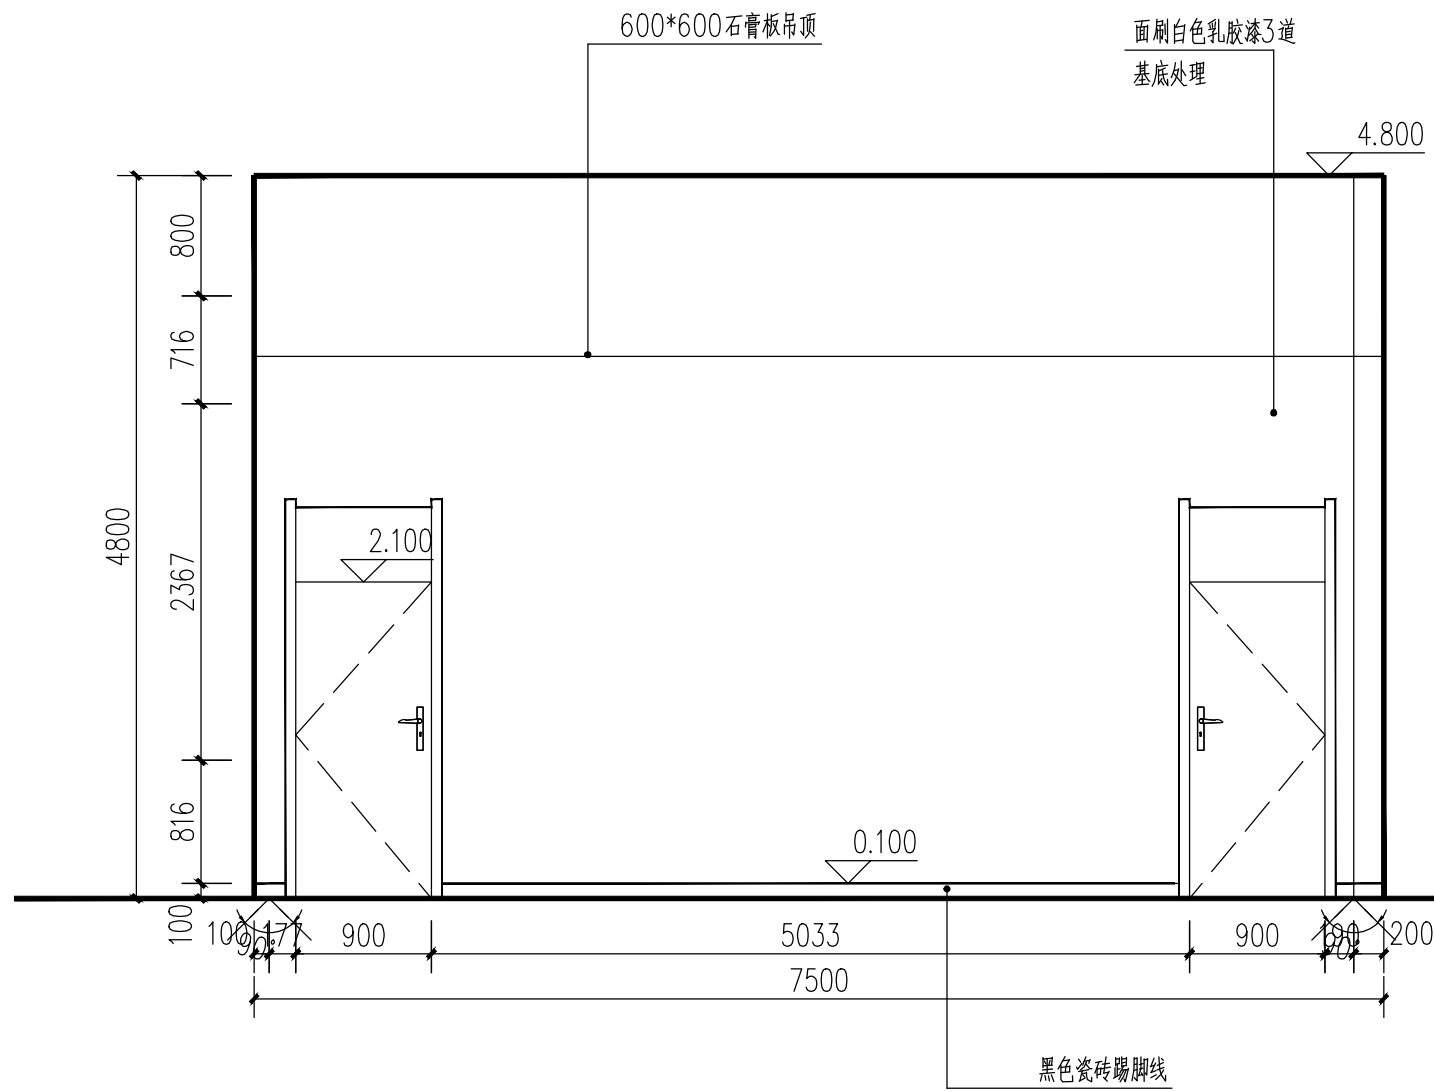

情指室A立面图 1:50

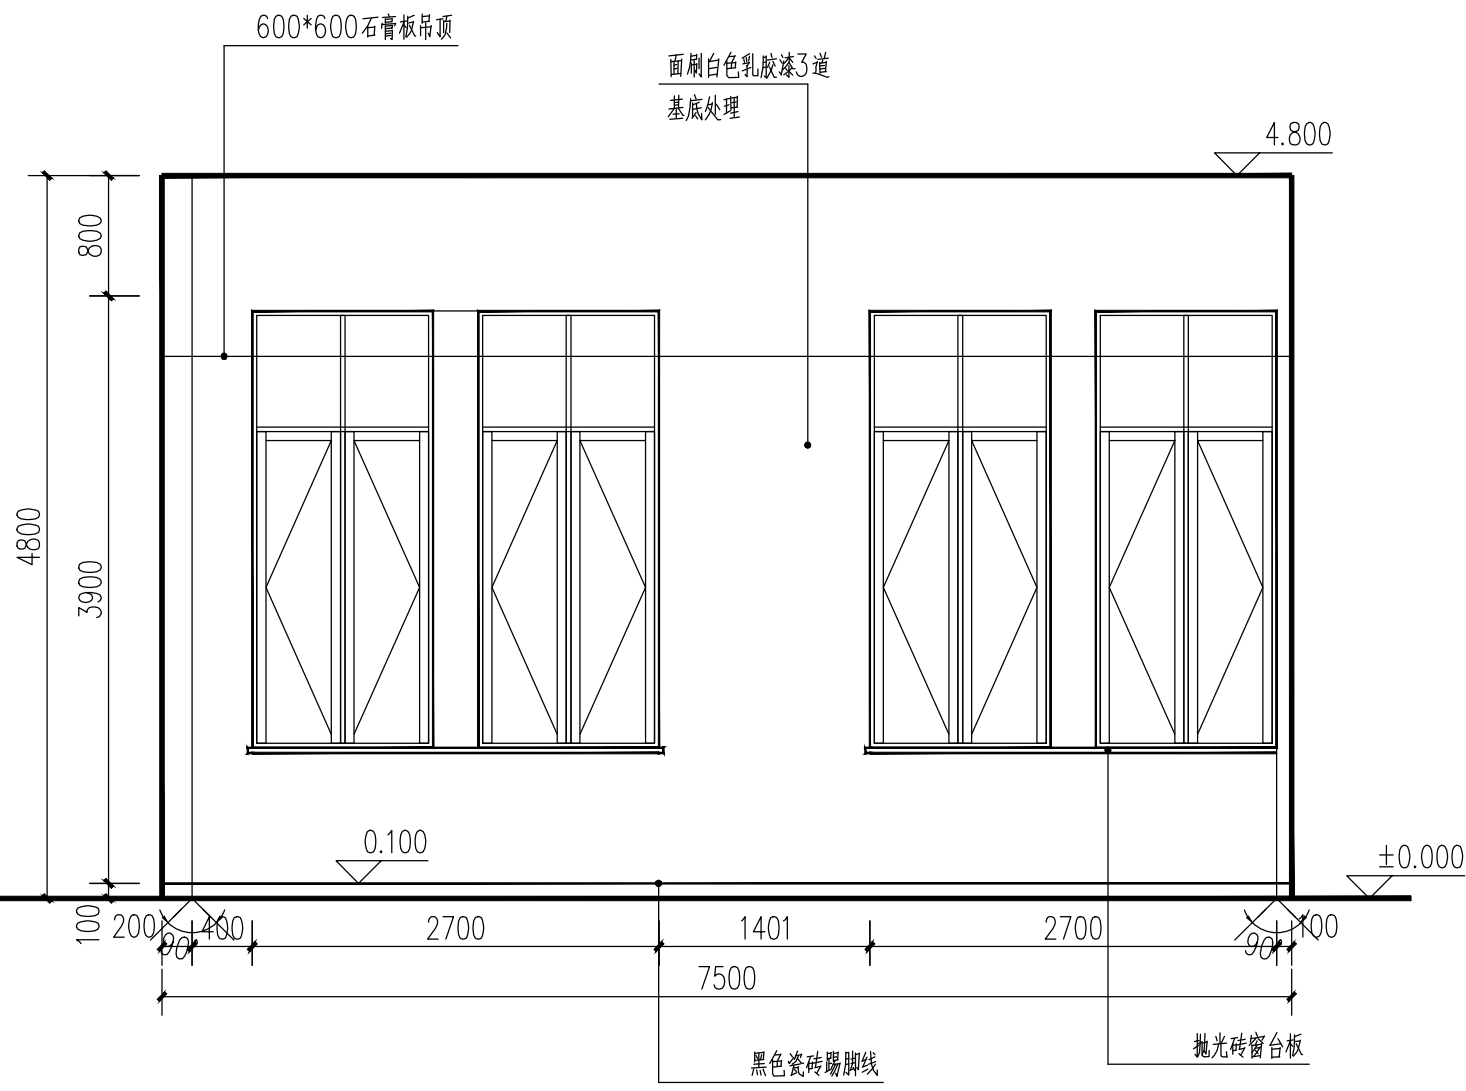

情指室C立面图 1:50



容海城乡规划设计有限公司
RONG HAI CHUANG URBAN AND RURAL PLANNING AND DESIGN CO., LTD.
建筑工程设计甲级: A114000370
城乡规划编制乙级: [晋]城规编第(142003)号
旅游规划设计乙级: 旅规乙14-2011
市政工程乙级: A214000377
林业调查规划设计丙级: 丙04-068
风景园林工程设计乙级: A214000377
特种设备设计(压力管道): GB1级
质量管理体系认证
GB/T 19001-2008 idt ISO 9001: 2008

项目名称

上饶市公安局信州分局灵溪派出所
(业务用房)

图纸名称

情指室立面图

设计编号	
设计阶段	施工图
专业	装饰
版本	A
图号	LM-09
日期	2017. 09


审定	刘红辉
审核	刘红辉
校对	刘红辉
设计	刘红辉
制图	刘红辉

技术专用章


备注

1、本图须加盖本公司技术专用章, 否则一律无效。
2、本设计知识产权为归公司所有, 未经许可不得擅自使用。
3、施工图需经相关部门批准及施工图纸及消防审查合格后方可施工。
4、图中尺寸以标注为准, 严禁度量图则。


规划	建筑	暖通	电气	
市政	结构			
路桥	给排水		风景园林	

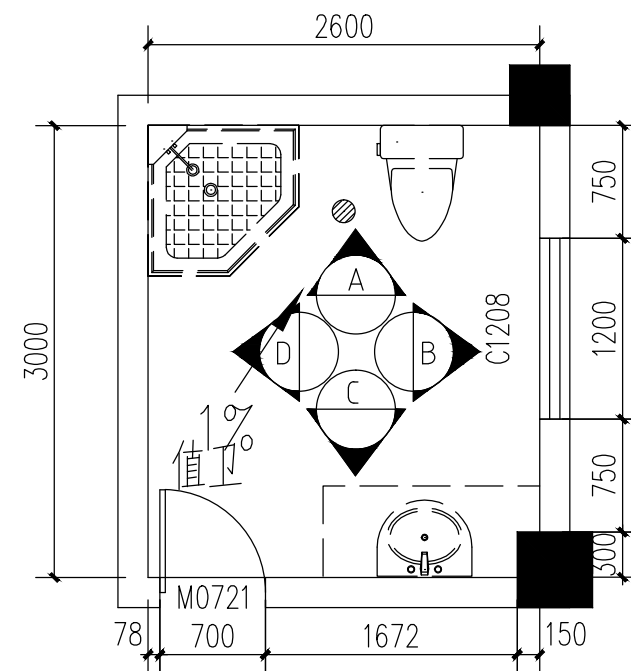


值卫平面图 1:50

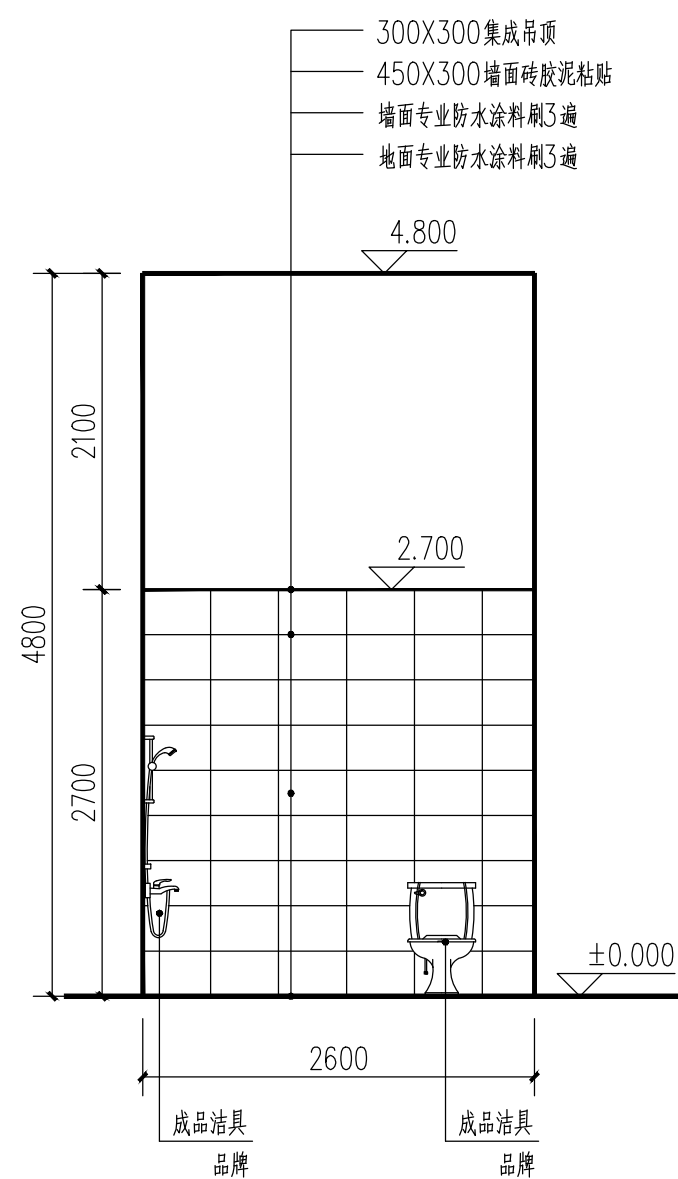


值卫A立面图 1:50

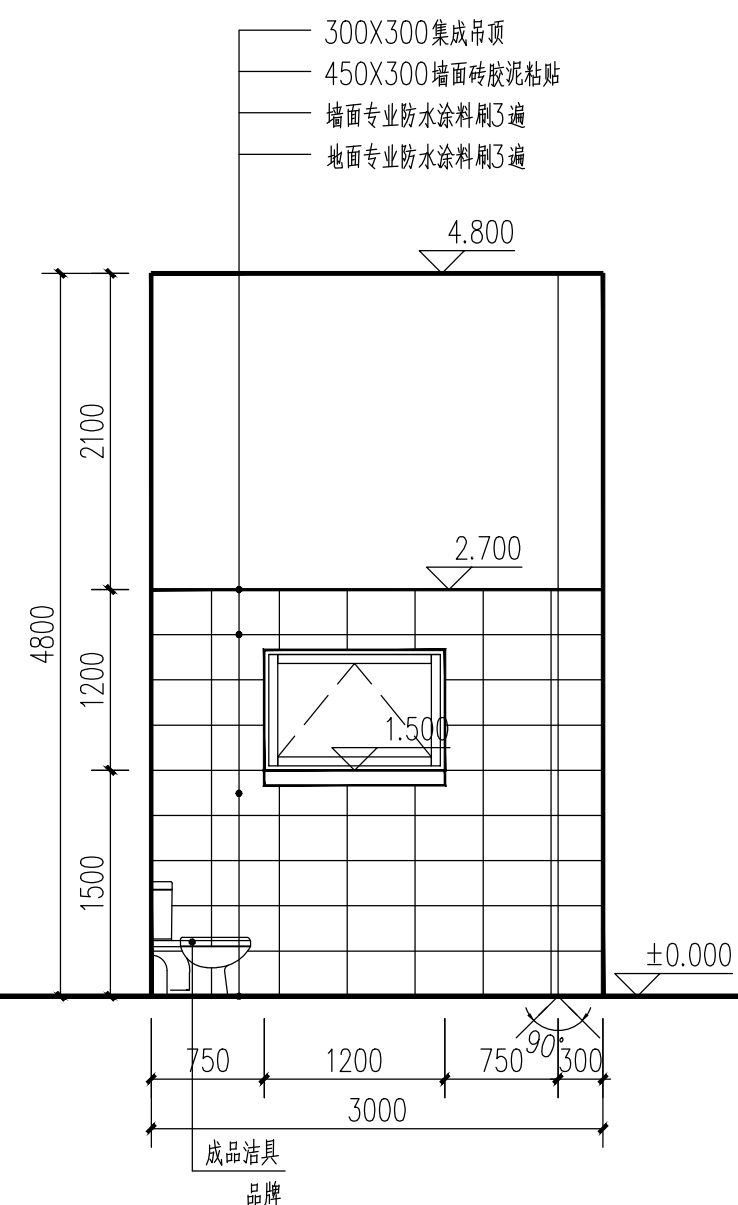


值卫B立面图 1:50

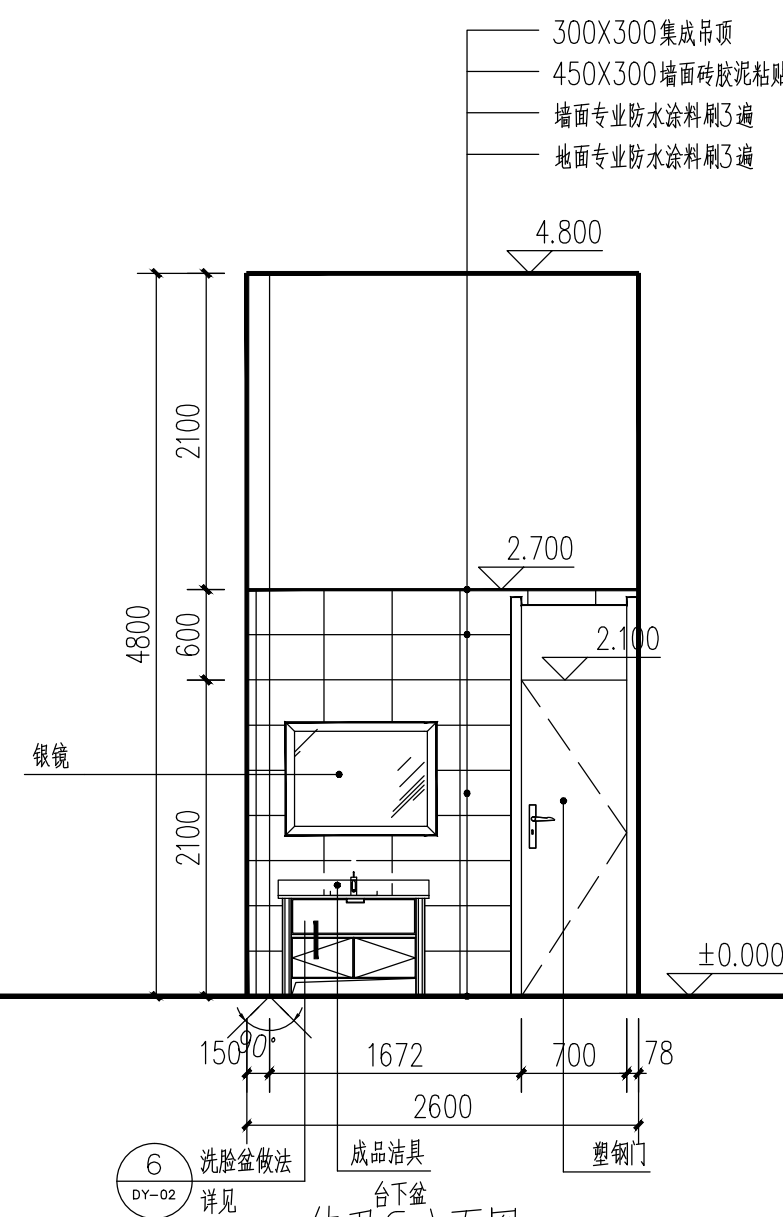

值卫C立面图 1:50

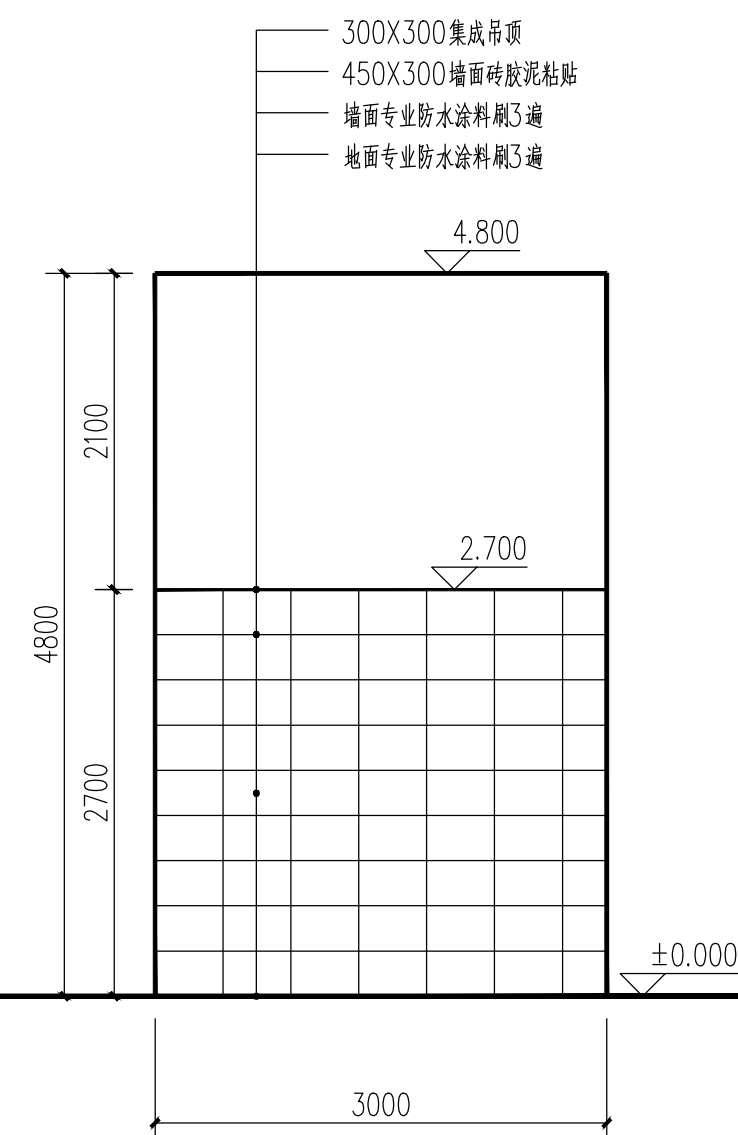


值卫D立面图 1:50

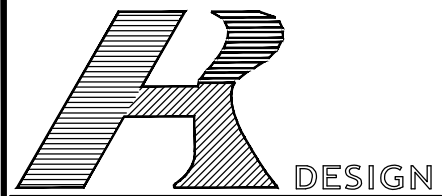


滨海城市景观规划设计有限公司
 BING MAI CHUAN XIAN AND RURAL PLANNING AND DESIGN CO., LTD.
 建筑工程设计甲级: A114000370
 城乡规划编制乙级: [晋] 城规编第 (142003) 号
 旅游规划设计乙级: 旅规乙14-2011
 市政工程设计乙级: A214000377
 林业调查规划设计乙级: 丙04-068
 风景园林工程设计乙级: A214000377
 特种设备设计 (压力管道): GB级
 质量管理体系认证
 GB/T 19001-2008 idt ISO 9001 : 2008

项目名称	
上饶市公安局信州分局灵溪派出所 (业务用房)	
图纸名称	
值卫立面图	
设计编号	
设计阶段	施工图
专 业	装饰
版 本	A
图 号	LM-10
日 期	2017.09
审 定	何红辉
审 核	
校 对	苏世强
设 计	陈东升
制 图	
技术专用章	
备 注	
1、本图须加盖本公司技术专用章，否则一律无效。 2、本设计知识知识产权为归公司所有，未经许可不得擅自使用。 3、施工图需经相关部门批准及施工图纸及消防审查合格后方可施工 4、图中尺寸以标注为准，严禁度量图则。	


规划	市政	道路
建筑	结构	给排水
暖通	电气	风景园林

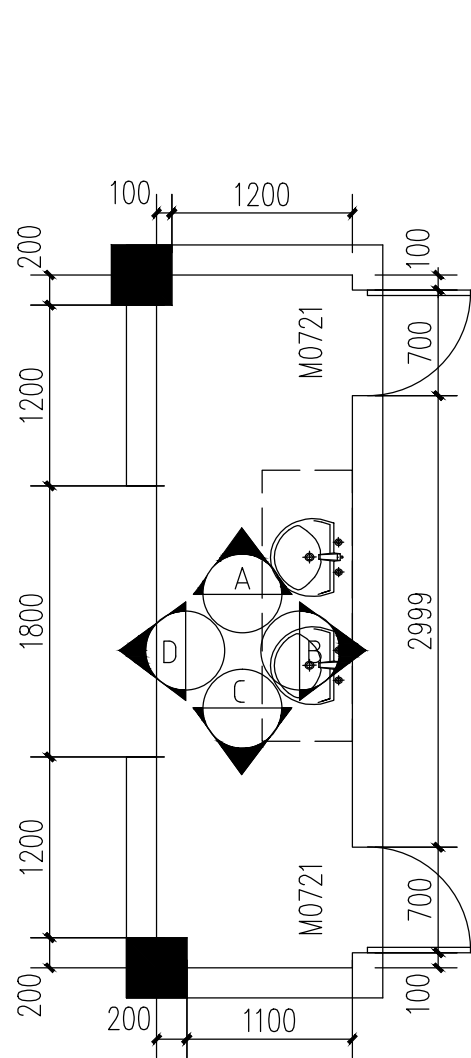


洗手间平面图 1:50

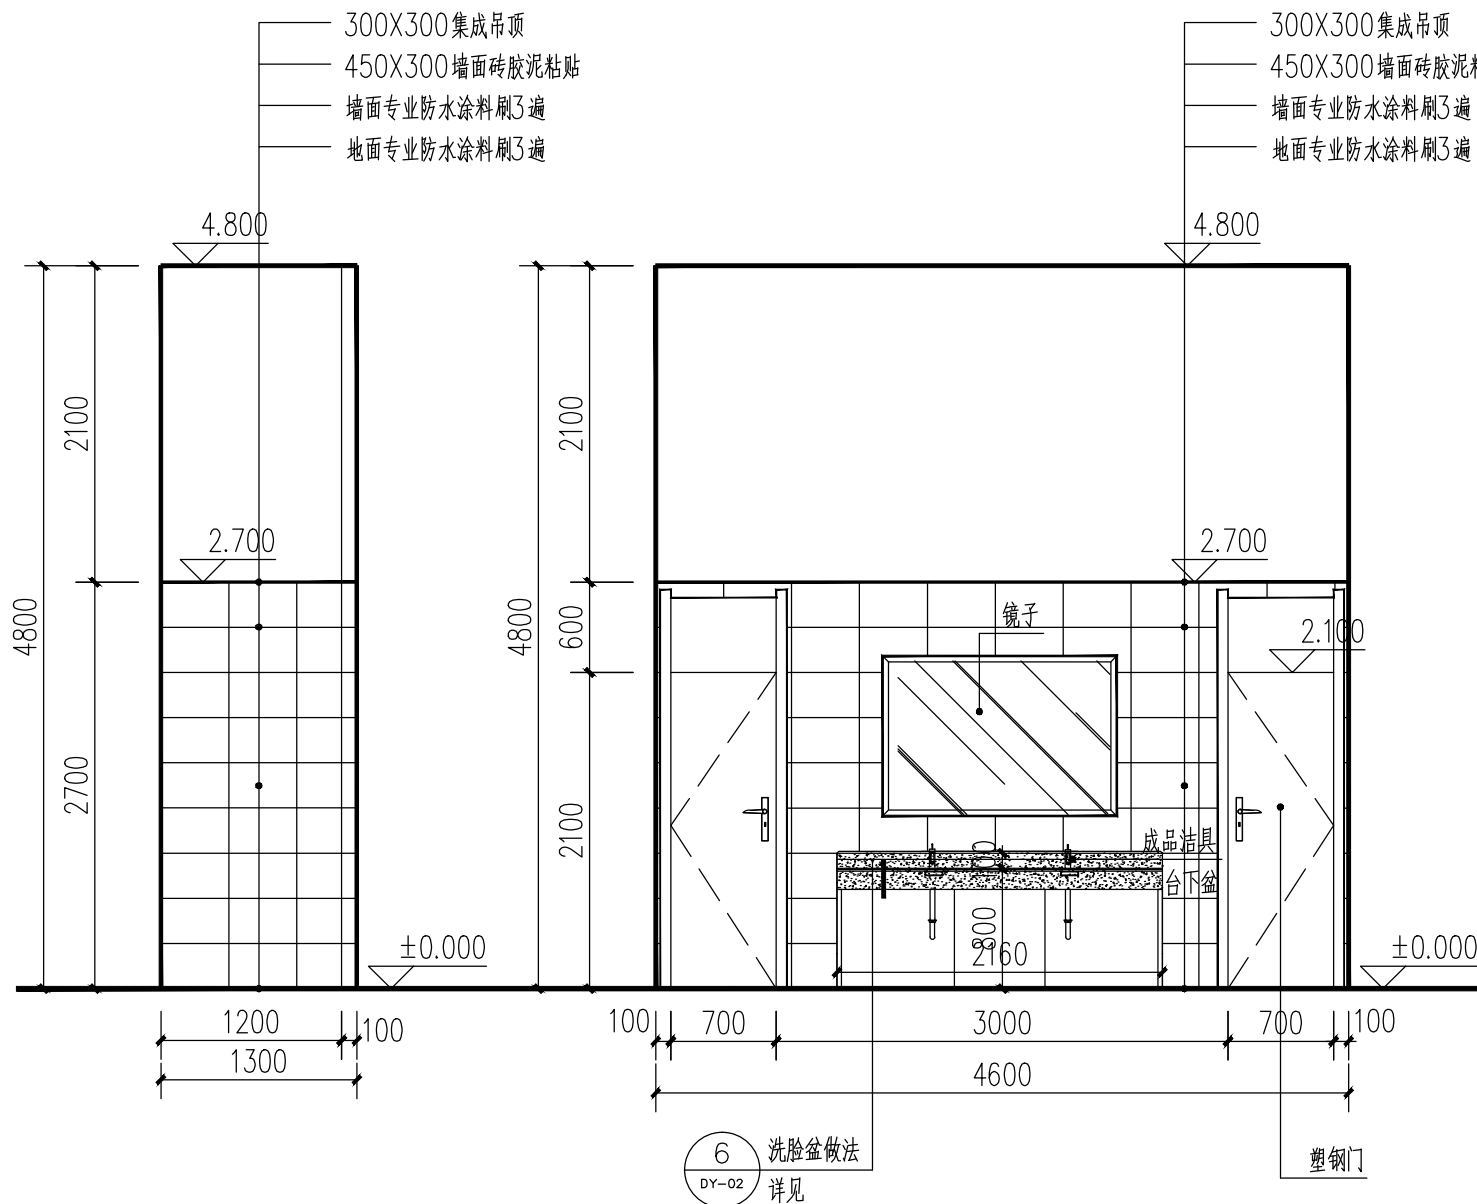

洗手间A C立面图 1:50

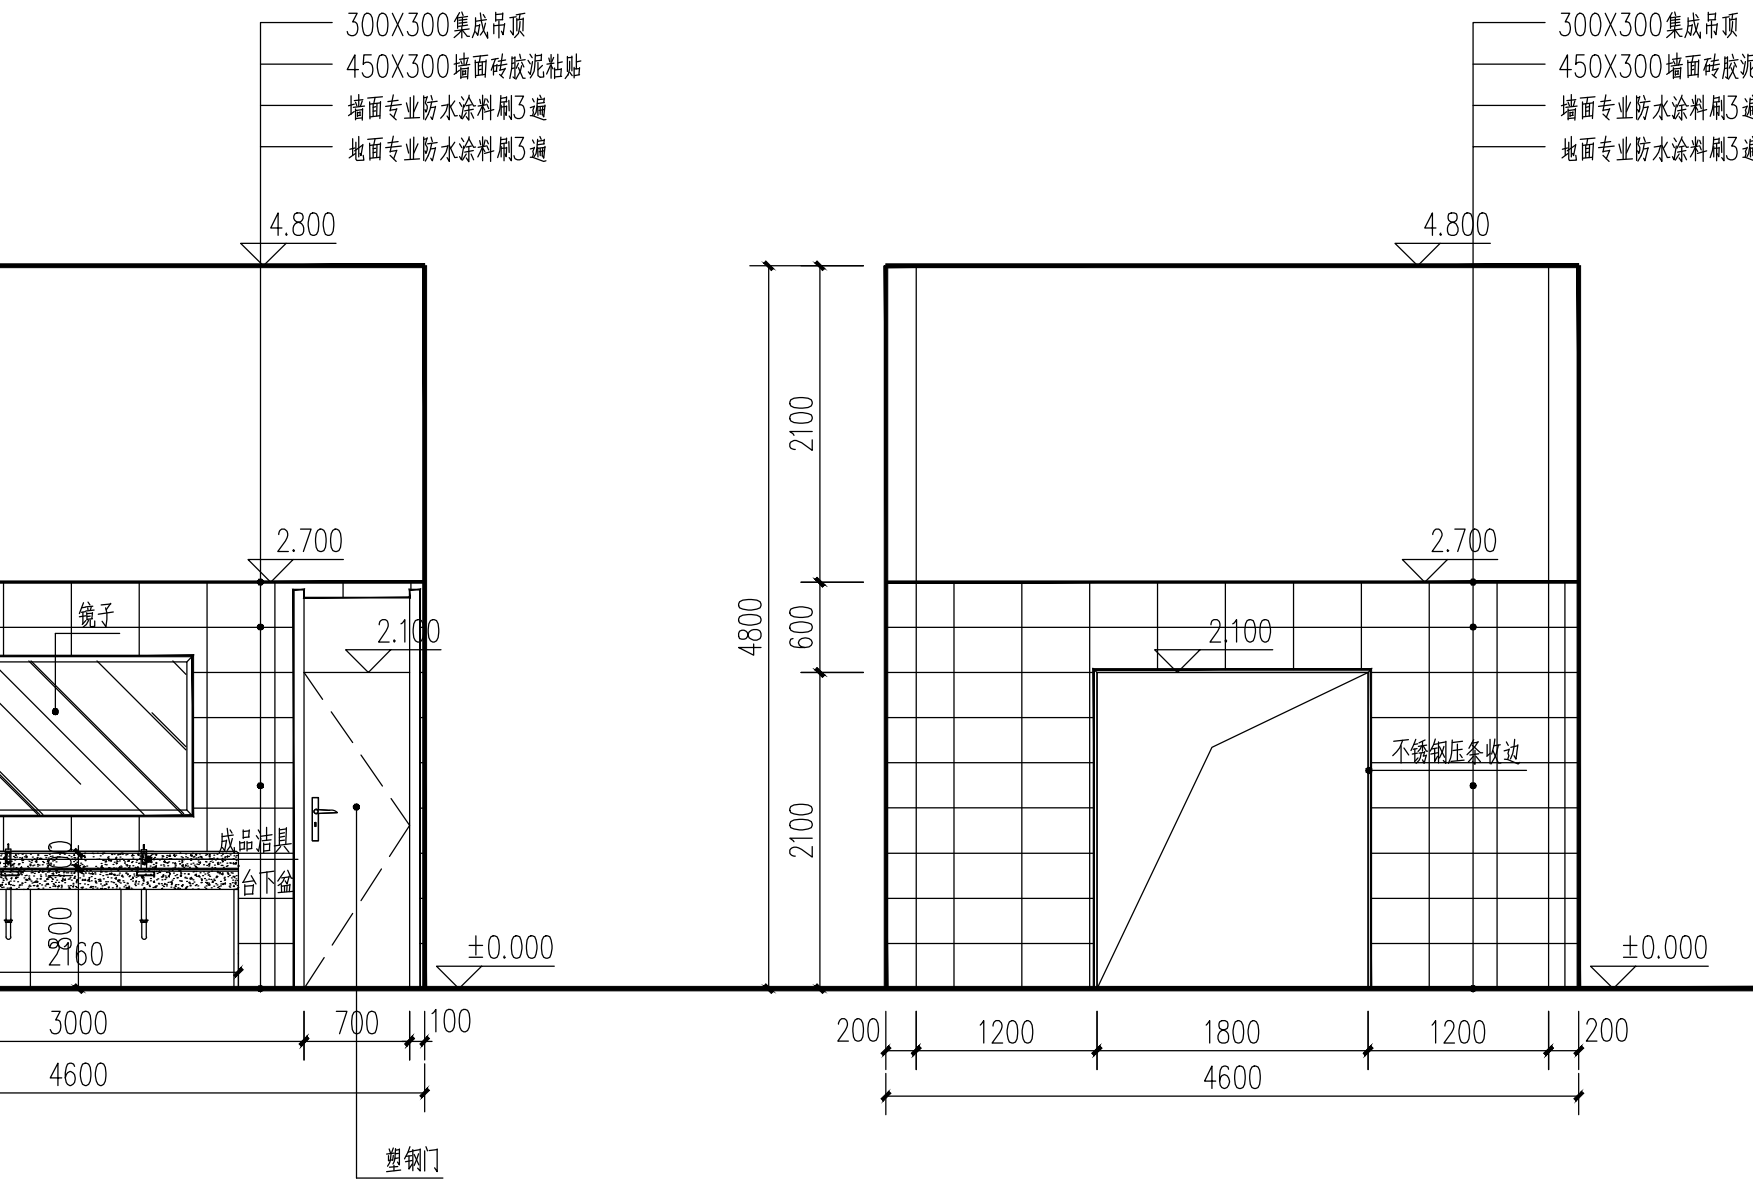

洗手间B立面图 1:50

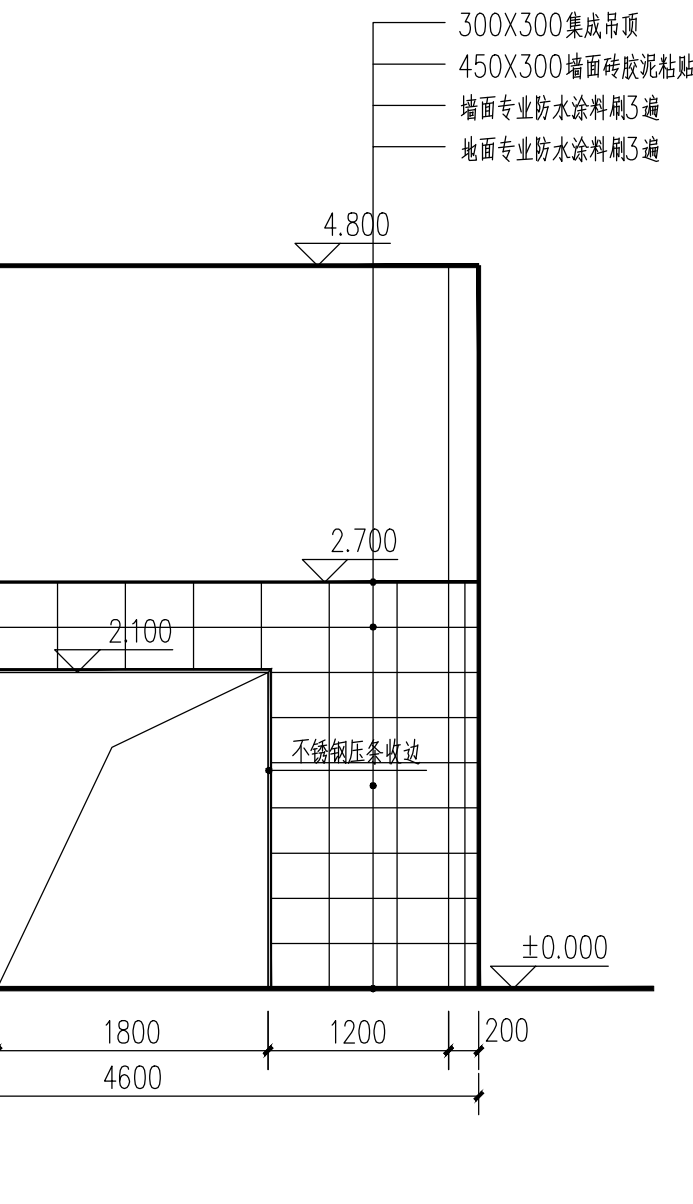

洗手间D立面图 1:50


容海川城乡规划设计有限公司
RONG HAI CHUAN URBAN AND RURAL PLANNING AND DESIGN CO., LTD.
建筑设计甲级: A114000370
城乡规划编制乙级: [晋]城规编第(142003)号
旅游规划设计乙级: 旅规乙14-2011
市政工程乙级: A214000377
林业调查规划设计丙级: 丙04-068
风景园林工程设计乙级: A214000377
特种设备设计(压力管道): GB1级
质量管理体系认证
GB/T 19001-2008 idt ISO 9001: 2008

项目名称	
上饶市公安局信州分局灵溪派出所 (业务用房)	
图纸名称	
洗手间立面图	
设计编号	
设计阶段	施工图
专业	装饰
版本	A
图号	LM-11
日期	2017. 09
审定	刘红辉
审核	刘红辉
校对	刘红辉
设计	陈建新
制图	陈建新
技术专用章	
备 注	


1、本图须加盖本公司技术专用章, 否则一律无效。
2、本设计知识产权为归公司所有, 未经许可不得擅自使用。
3、施工图需经相关部门批准及施工图纸及消防审查合格后方可施工。
4、图中尺寸以标注为准, 严禁度量图例。

注明: 其余洗手间参照此洗手间做法

规划	暖通
市政	电气
道路	风景园林
建筑	结构
给排水	

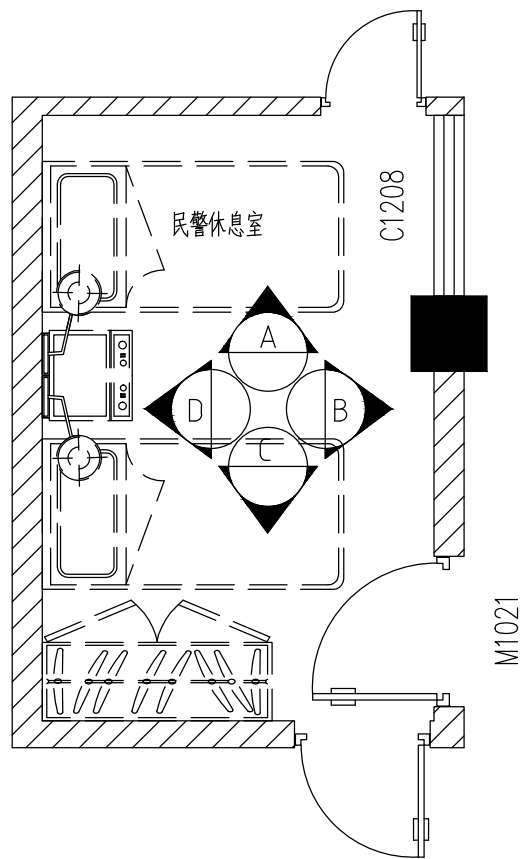


民警休息室平面图 1:50

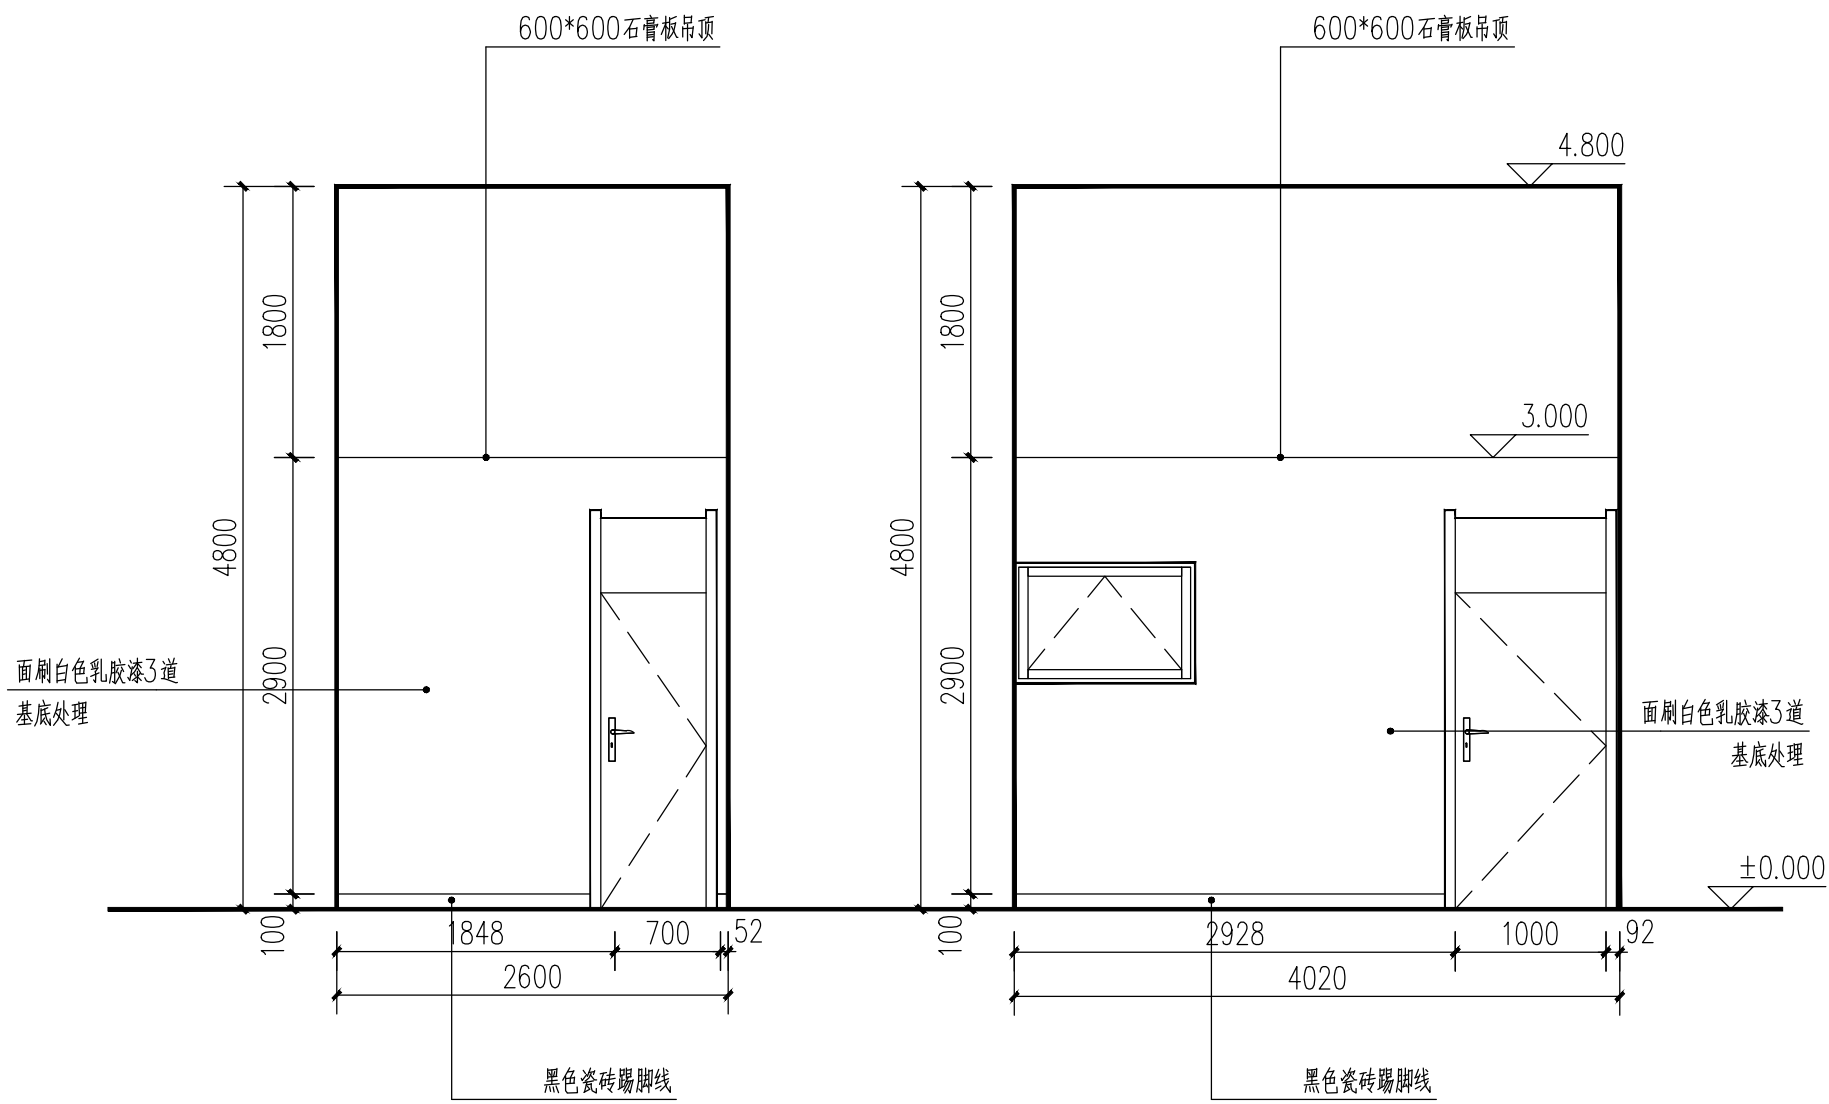


民警休息室A立面图 1:50

民警休息室B立面图 1:50

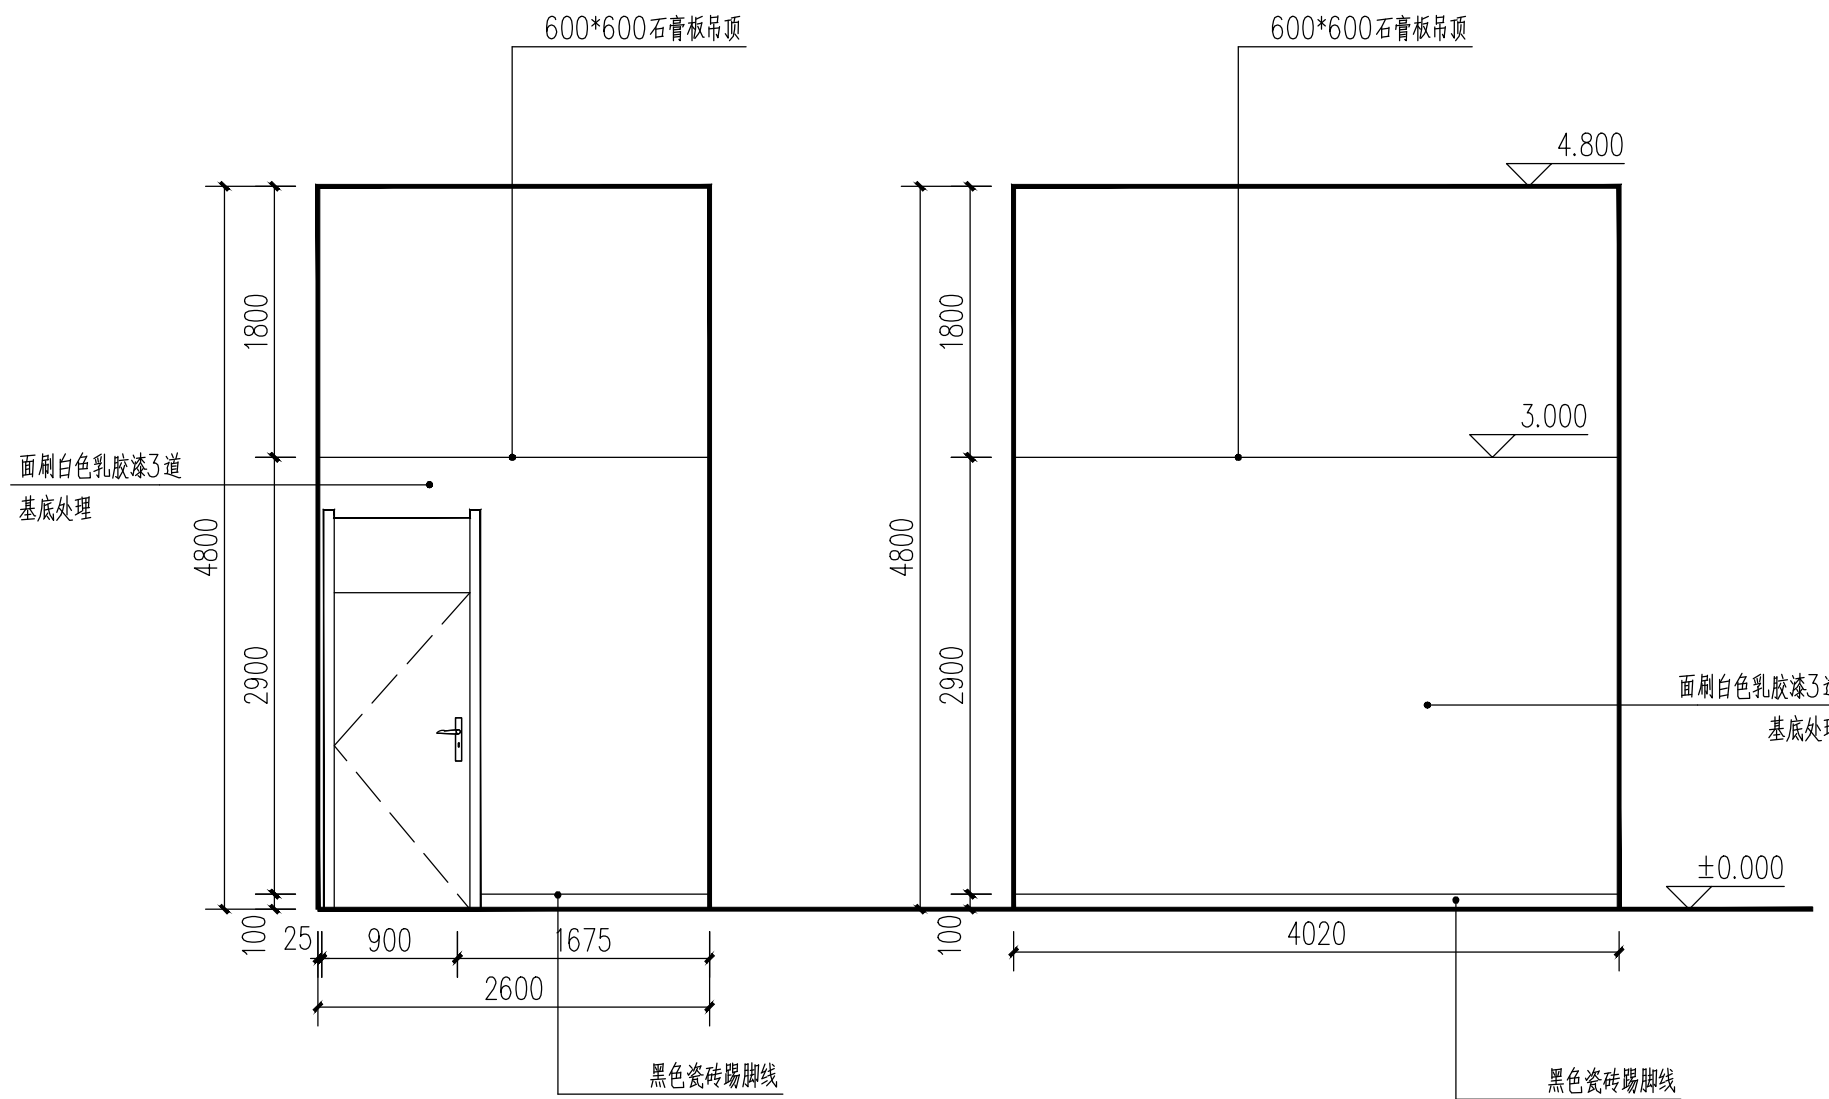

民警休息室C立面图 1:50

民警休息室D立面图 1:50

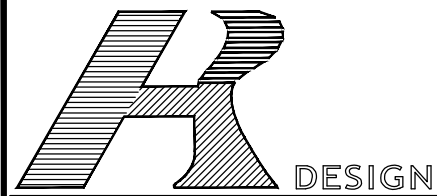

容海川城乡规划设计有限公司
RONG HAI CHUAN URBAN AND RURAL PLANNING AND DESIGN CO., LTD.
建筑工程设计甲级: A114000370
城乡规划编制乙级: [晋]城规编第(142003)号
旅游规划设计乙级: 旅规乙14-2011
市政工程乙级: A214000377
林业调查规划设计丙级: 丙04-068
风景园林工程设计乙级: A214000377
特种设备设计(压力管道): GB1级
质量管理体系认证
GB/T 19001-2008 idt ISO 9001: 2008

项目名称
上饶市公安局信州分局灵溪派出所
(业务用房)

图纸名称
民警休息室立面图

设计编号	
设计阶段	施工图
专业	装饰
版本	A
图号	LM-12
日期	2017. 09

审定	刘红梅
审核	刘红梅
校对	刘红梅
设计	刘红梅
制图	刘红梅


技术专用章

备注


1、本图须加盖本公司技术专用章, 否则一律无效。
2、本设计知识产权为归公司所有, 未经许可不得擅自使用。
3、施工图需经相关部门批准及施工图纸及消防审查合格后方可施工。
4、图中尺寸以标注为准, 严禁度量图例。

规划	市政	路桥
建筑	结构	给排水
暖通	电气	风景园林

注明：所有吊顶内木工板(木龙骨) 刷防火涂料

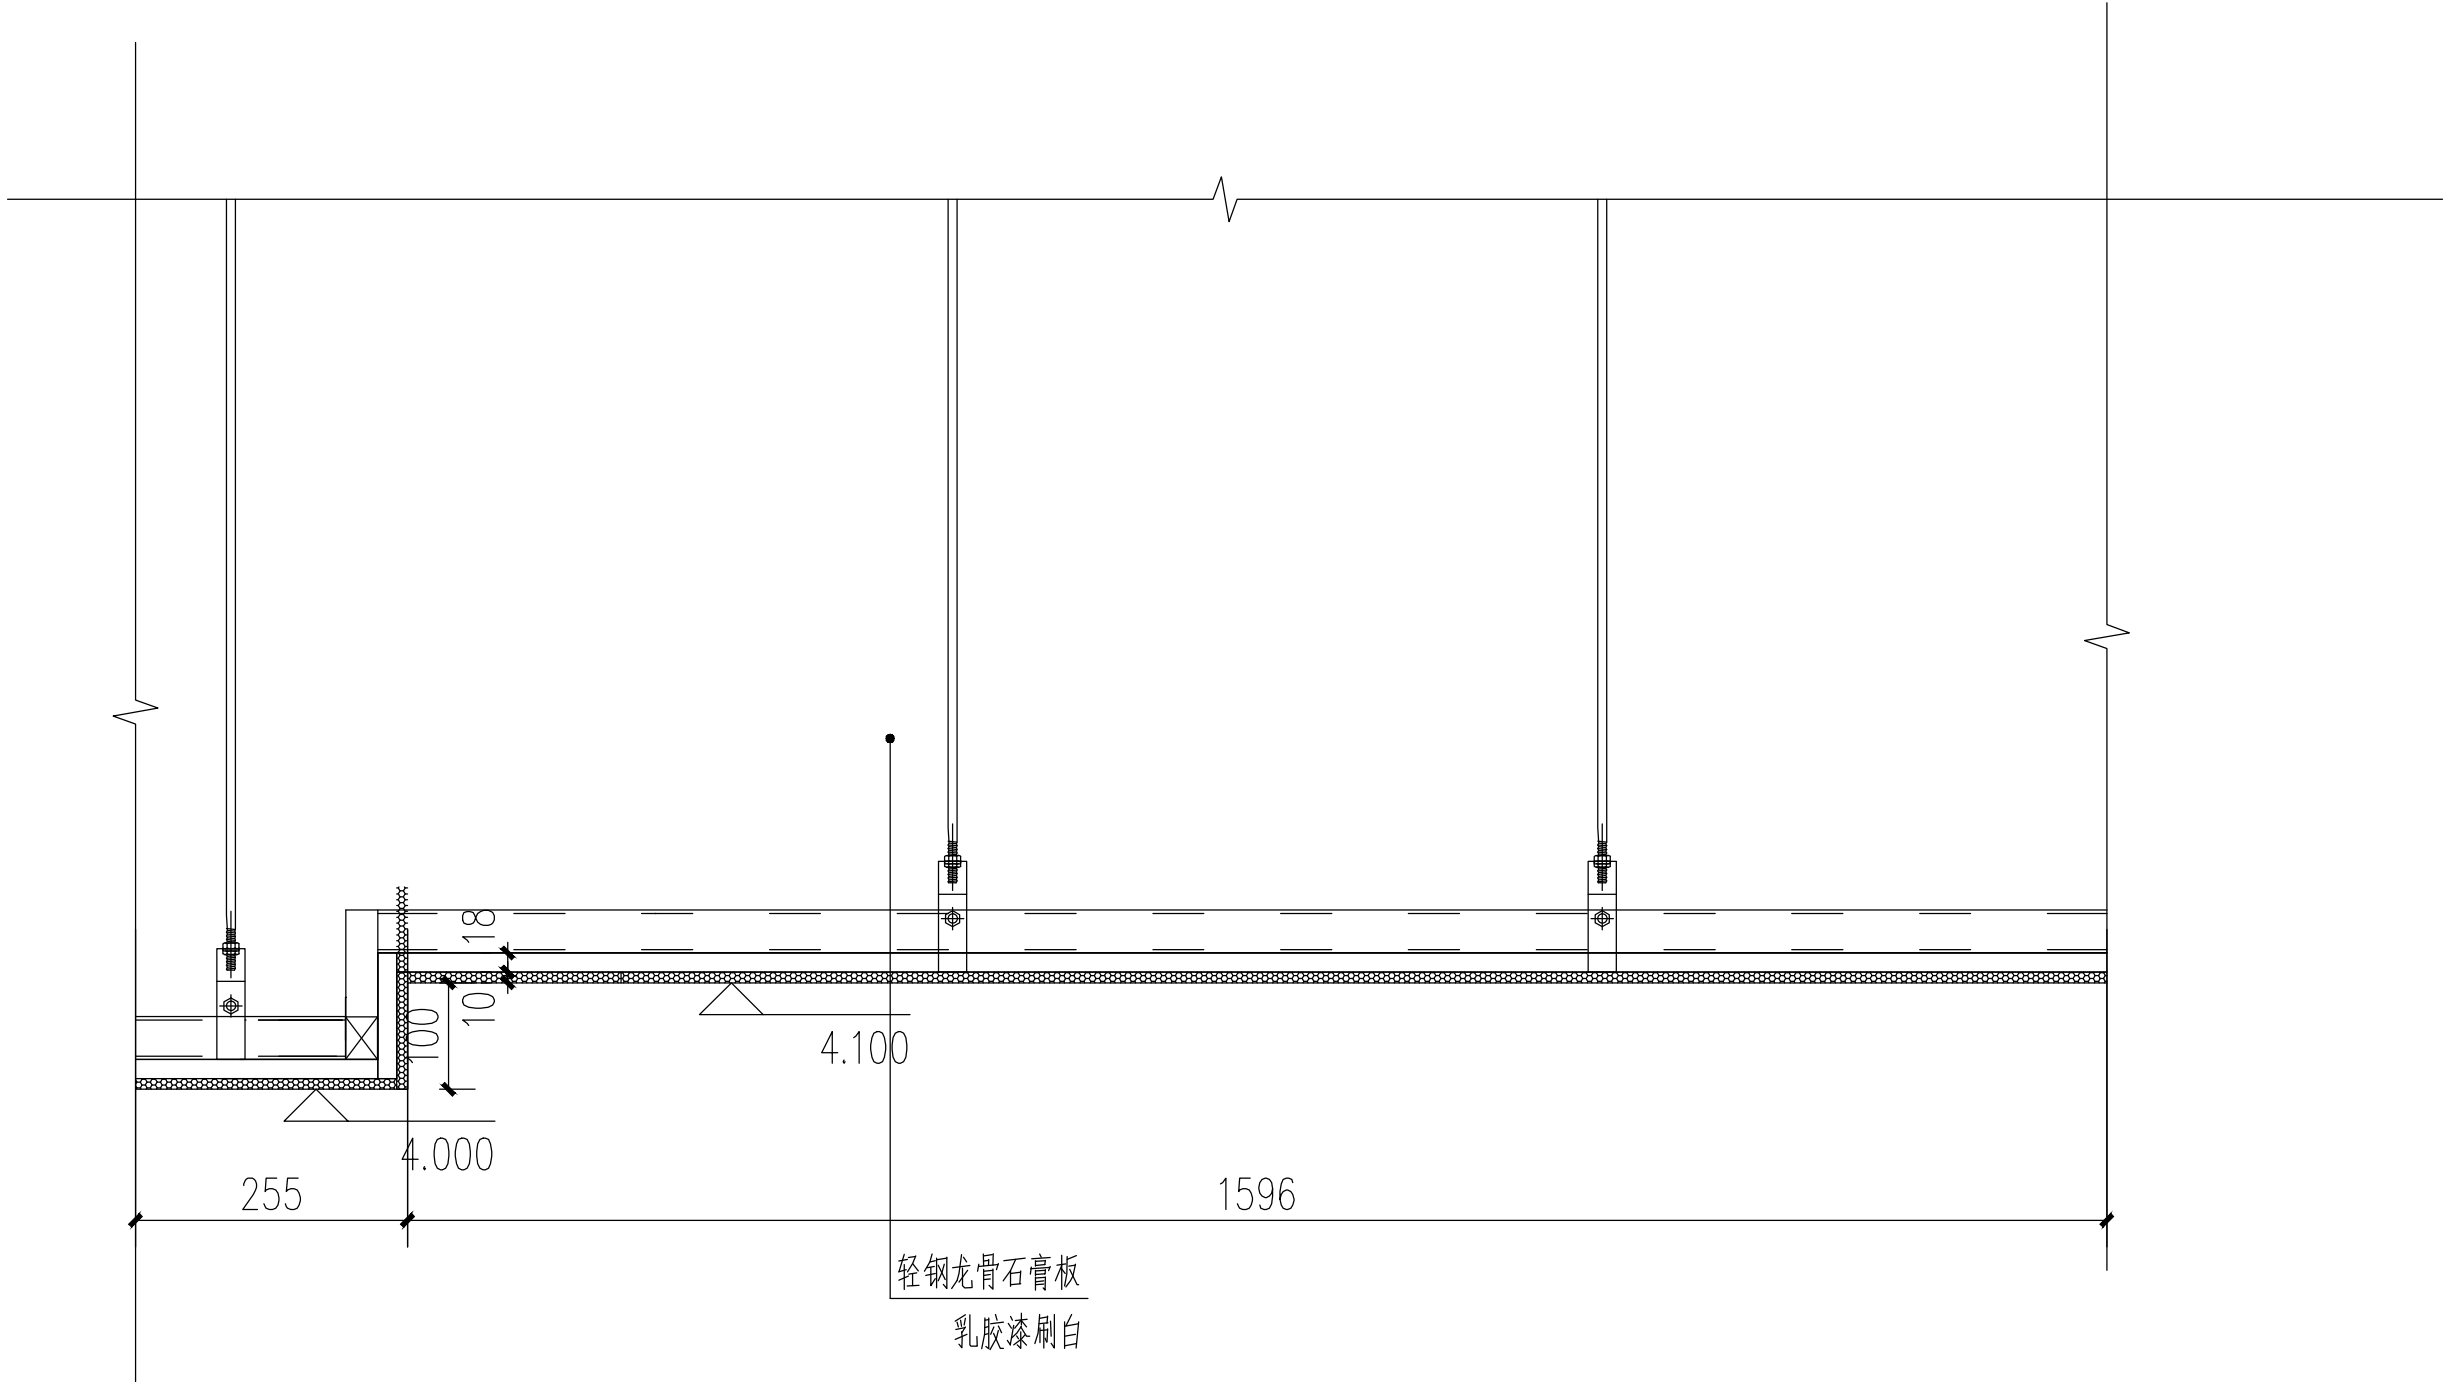

① 大厅吊顶大样图

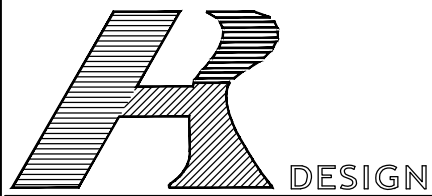

容海川城乡规划设计有限公司
RONG HAI CHUAN URBAN AND RURAL PLANNING AND DESIGN CO., LTD.
建筑工程设计甲级: A114000370
城乡规划编制乙级: [晋]城规编第(142003)号
旅游规划设计乙级: 旅规乙14-2011
市政工程乙级: A214000377
林业调查规划设计丙级: 丙04-068
风景园林工程设计乙级: A214000377
特种设备设计(压力管道): GB1级
质量管理体系认证
GB/T 19001-2008 idt ISO 9001: 2008

--

项目名称
上饶市公安局信州分局灵溪派出所 (业务用房)

图纸名称
大厅吊顶大样图 餐厅吊顶大样图


设计编号	
设计阶段	施工图
专业	装饰
版本	A
图号	DY-01
日期	2017.08

审定	明红辉
审核	
校对	陈永强
设计	陈永强
制图	


技术专用章

备注
1、本图须加盖本公司技术专用章, 否则一律无效。 2、本设计知识产权为归公司所有, 未经许可不得擅自使用。 3、施工图需经相关部门批准及施工图纸及消防审查合格后方可施工。 4、图中尺寸以标注为准, 严禁度量图则。


规划	建设	暖通	电气	通风
市政	结构			
路桥	给排水			风景园林

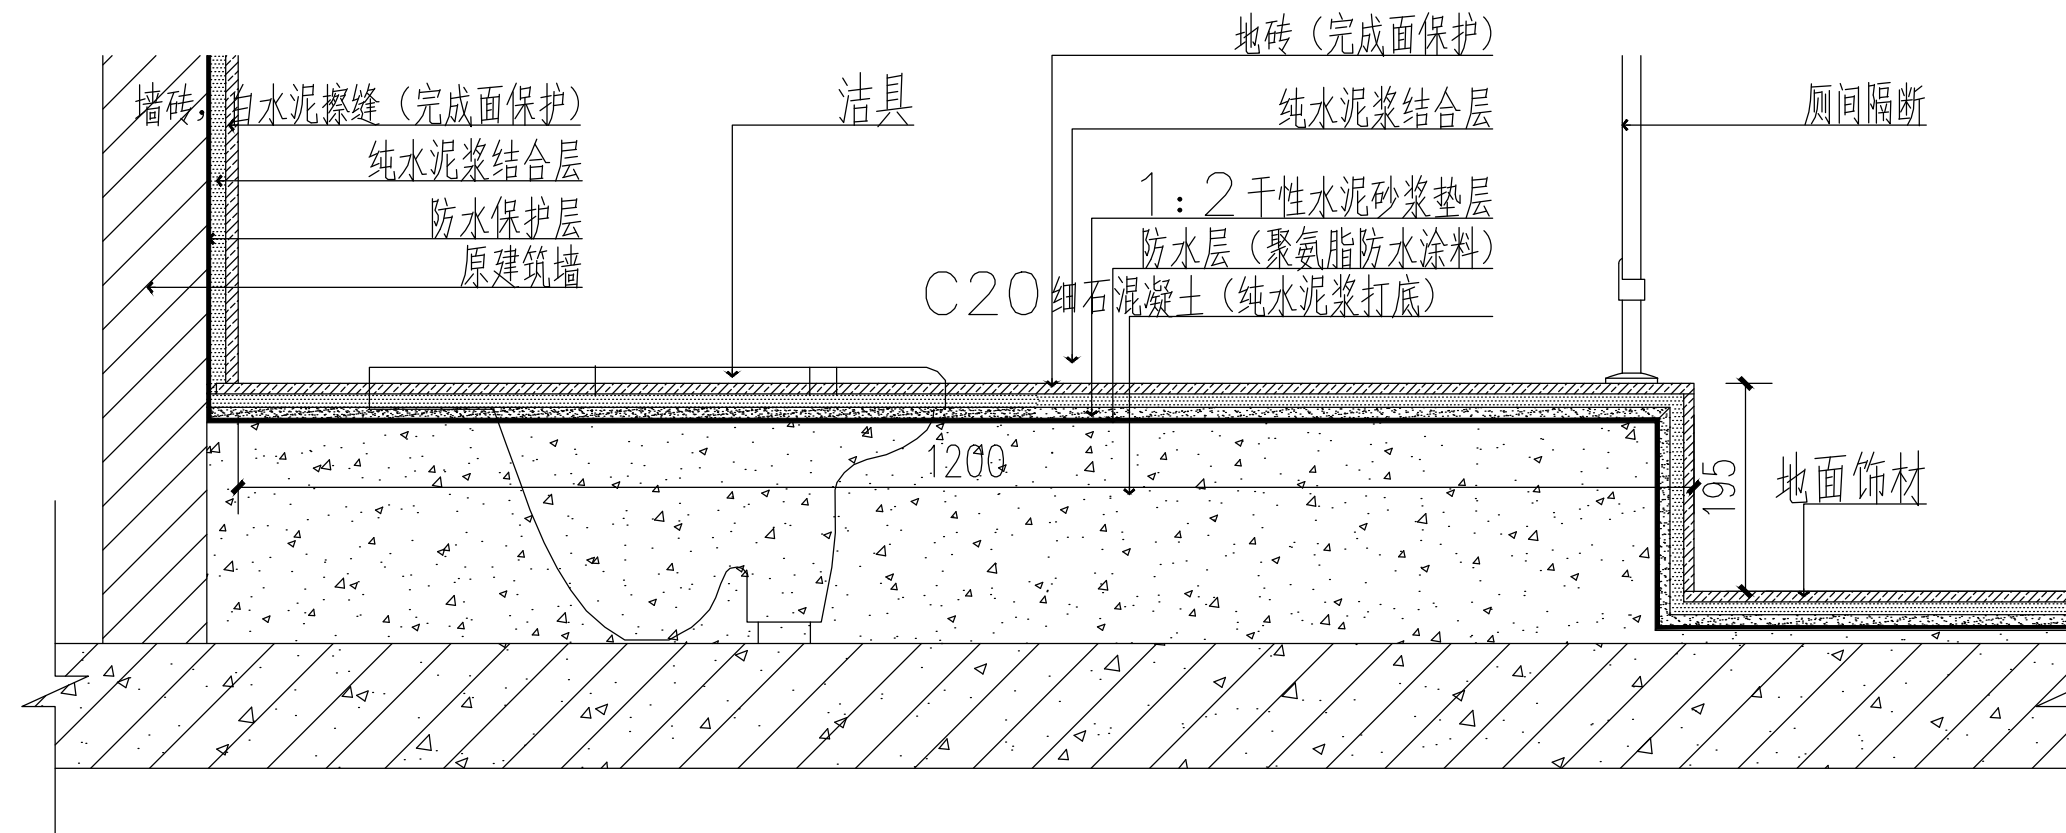

⑤ 卫生间蹲便器地台剖面图

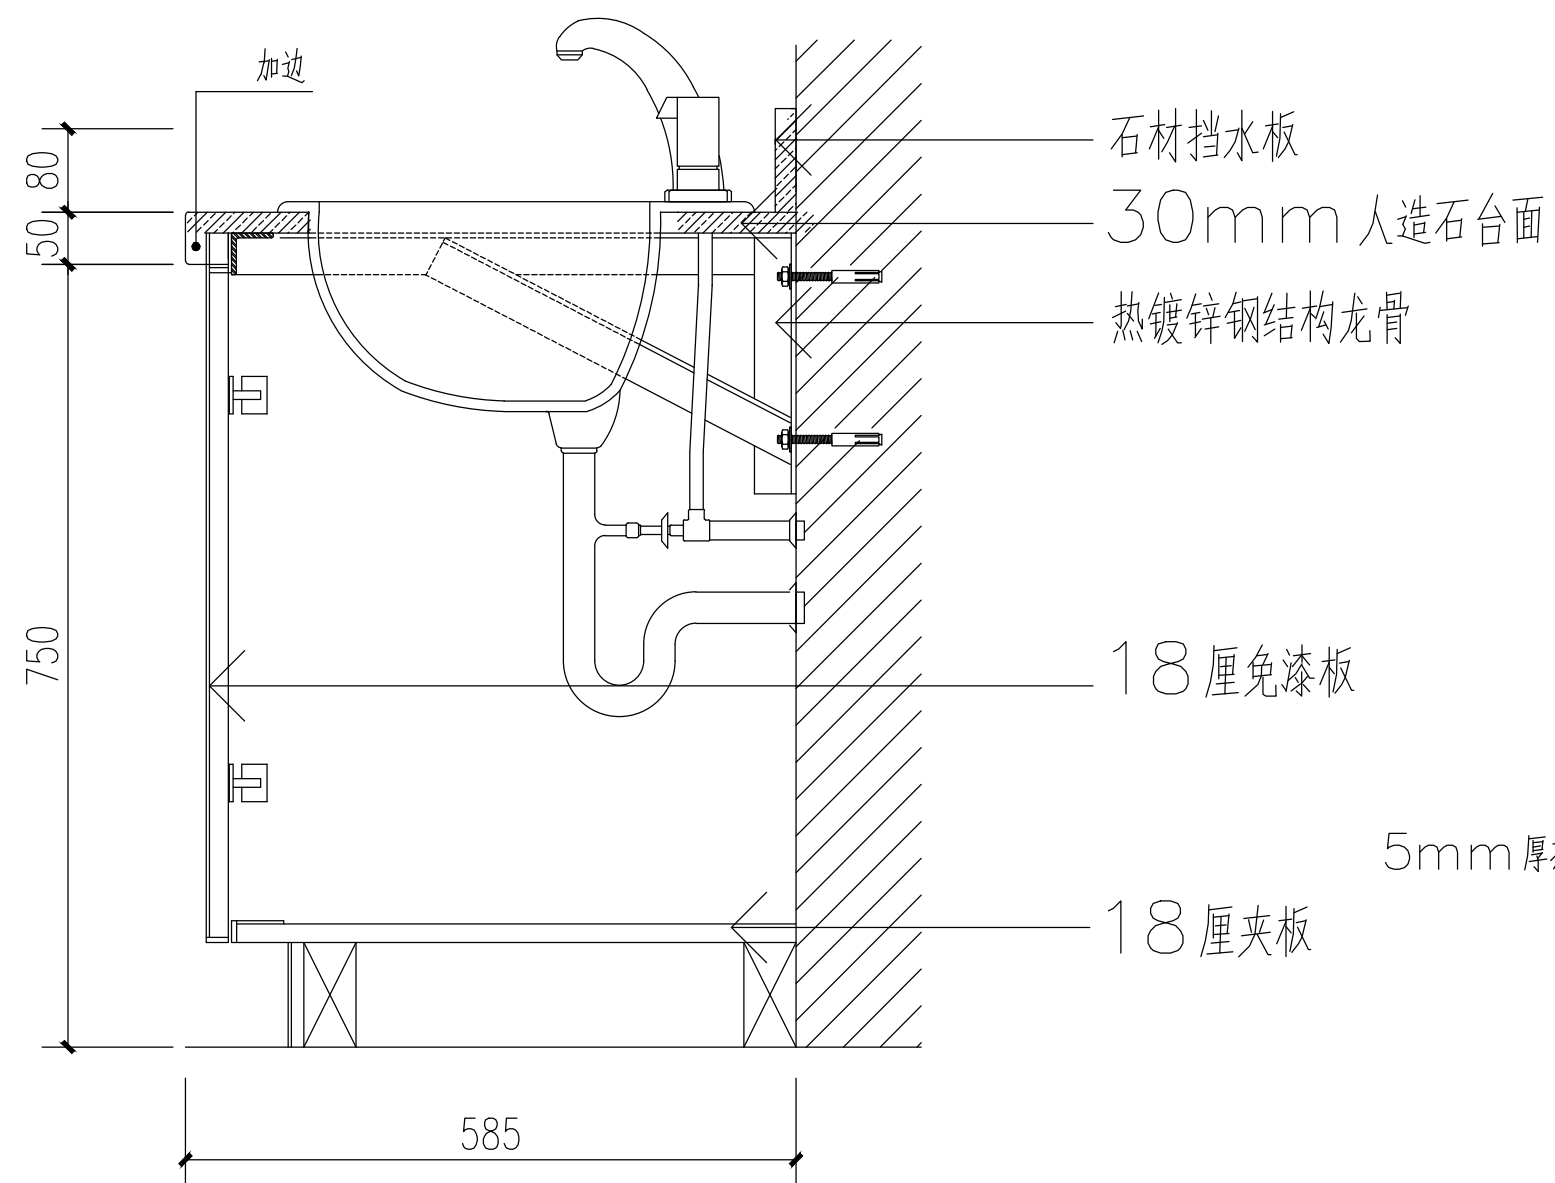

⑥ 洗手台大样图

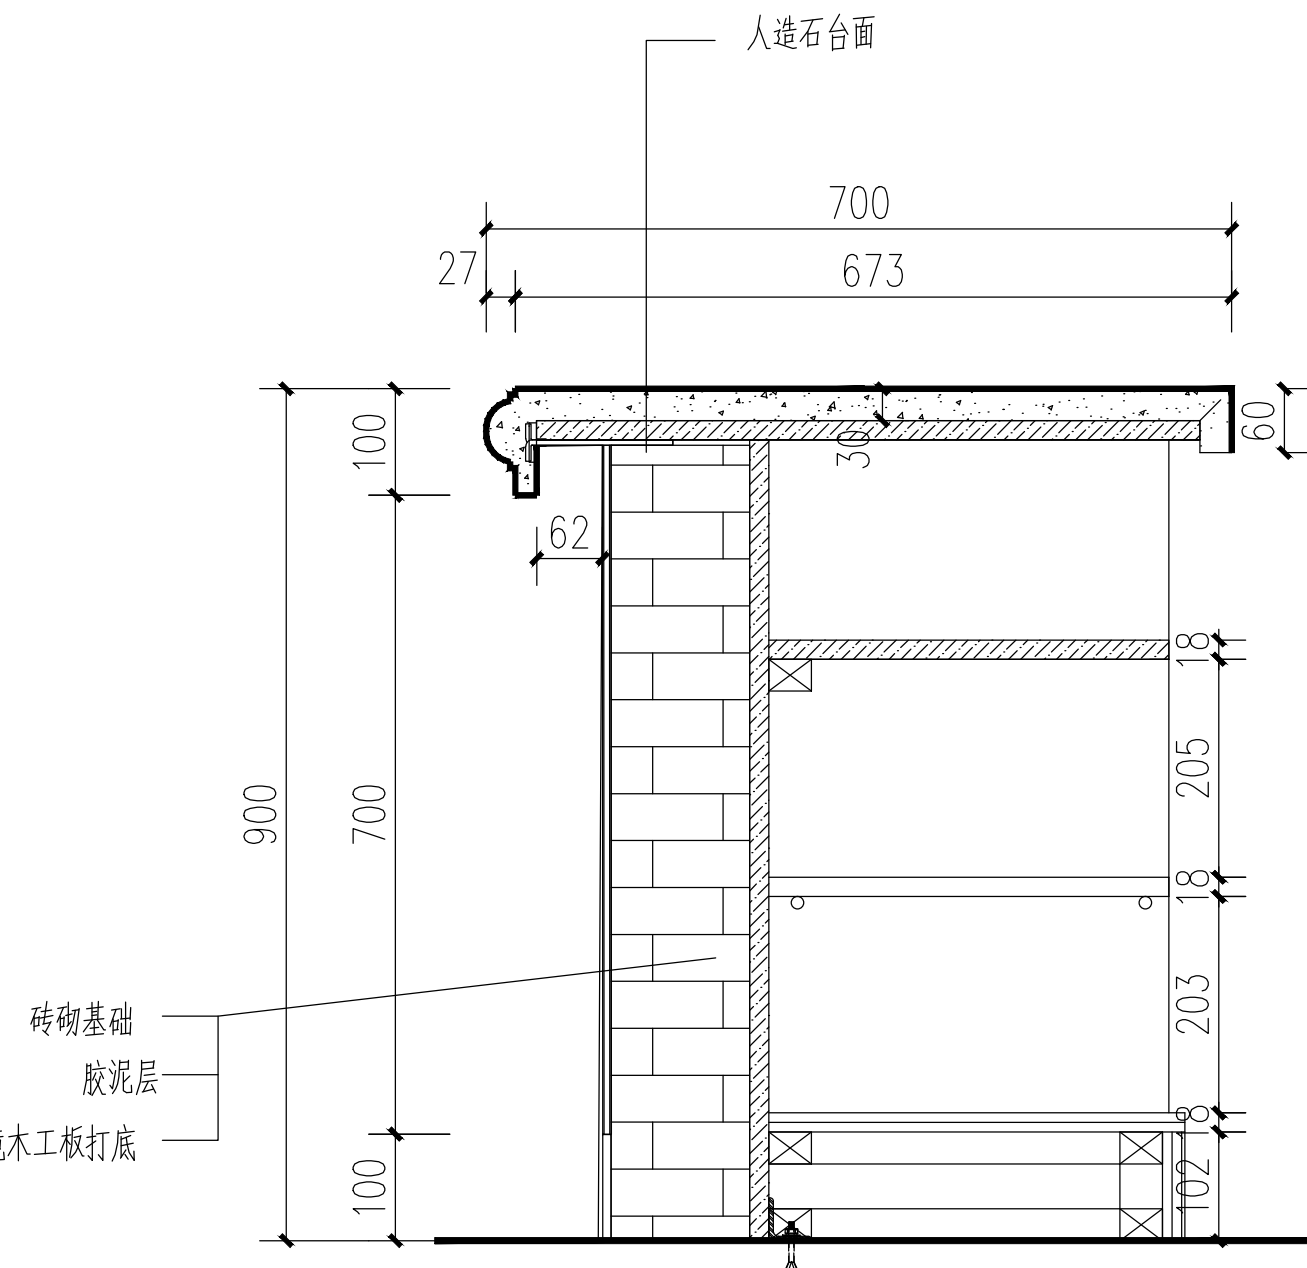

⑦ 服务台剖面图



青海川城城乡规划设计有限公司
 QINGHAI CHUANG XIAN HUA GUO PLANING AND DESIGN CO., LTD.
 建筑工程设计甲级: A114000370
 城乡规划编制乙级: [普]城规编第 (142003) 号
 旅游规划乙级: 旅规乙 14-2011
 市政工程乙级: A214000377
 林业调查规划设计丙级: 丙04-068
 风景园林工程乙级: A214000377
 特种设备设计 (压力管道): GB1级
 质量管理体系认证
 GB/T 19001-2008 idt ISO 9001 : 2008

项目名称
上饶市公安局信州分局灵溪派出所 (业务用房)

图纸名称
洗手台 服务台 剖面图 卫生间蹲便器地台剖面图

设计编号	
设计阶段	施工图
专 业	装饰
版 本	A
图 号	DY-02
日 期	2017. 08

审 定	何新升
审 核	何新升
校 对	何新升
设 计	何新升
制 图	何新升


技术专用章

--	--



备 注

- 1、本图须加盖本公司技术专用章, 否则一律无效。
- 2、本设计知识产权为归公司所有, 未经许可不得擅自使用。
- 3、施工图需经相关部门批准及施工图纸及消防审查合格后方可施工。
- 4、图中尺寸以标注为准, 严禁度量图则。


规划	建筑	暖通	电气	园林景观
市政	结构			
路桥	给排水			

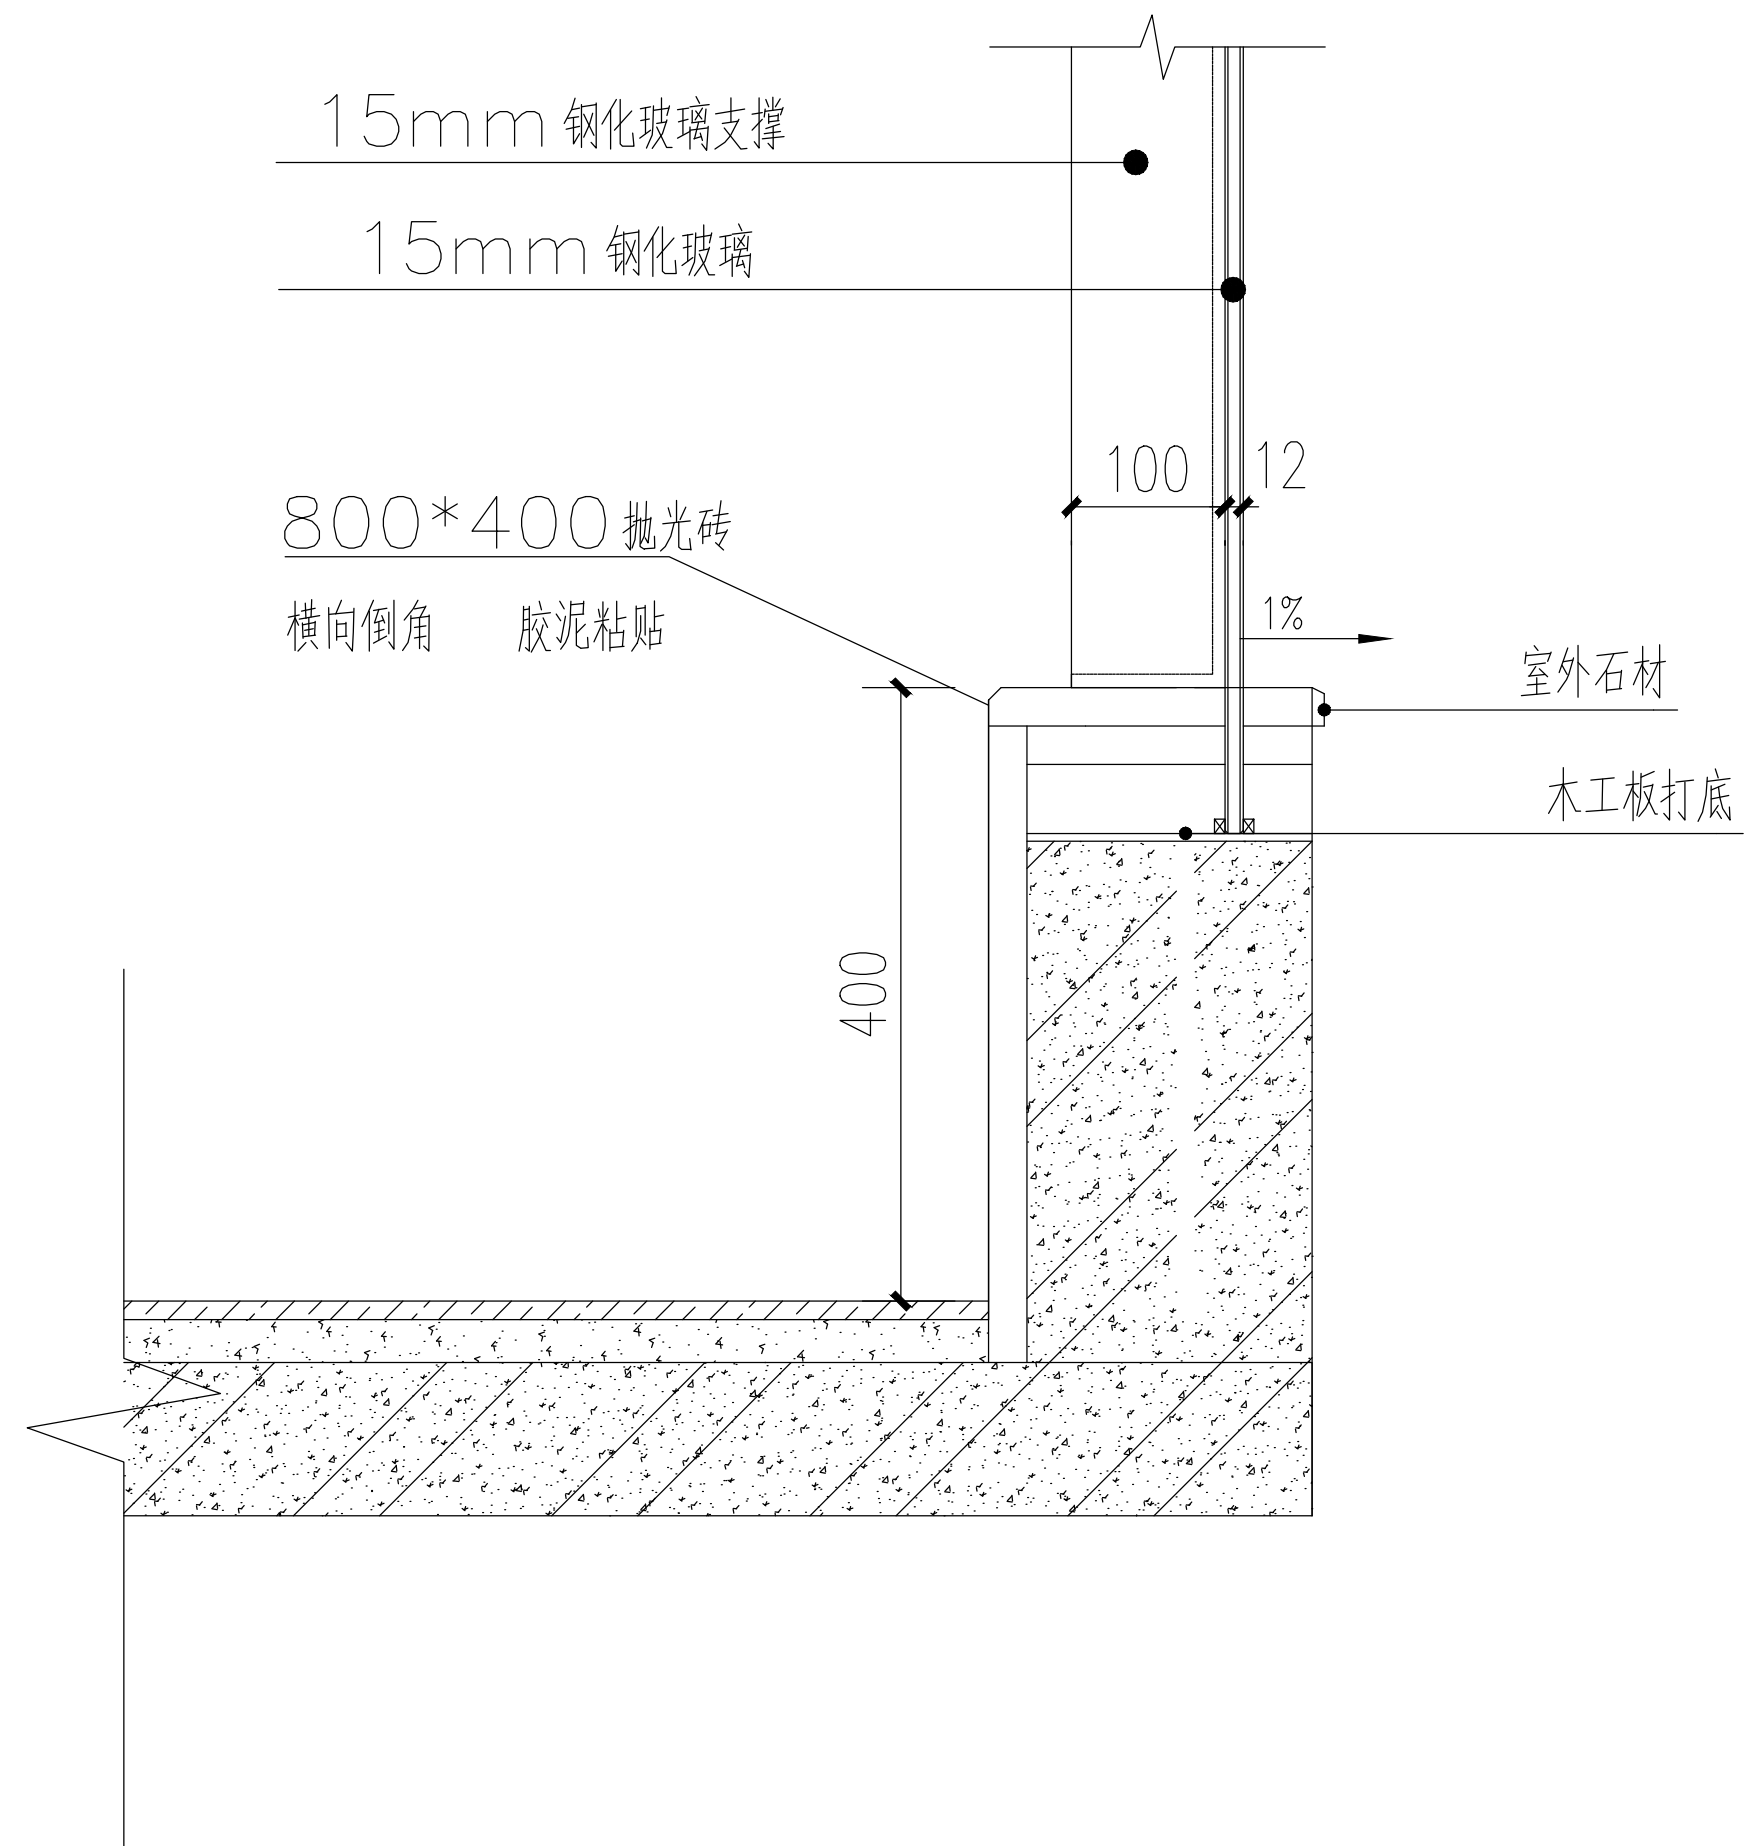

⑧ 一层大厅窗台节点大样

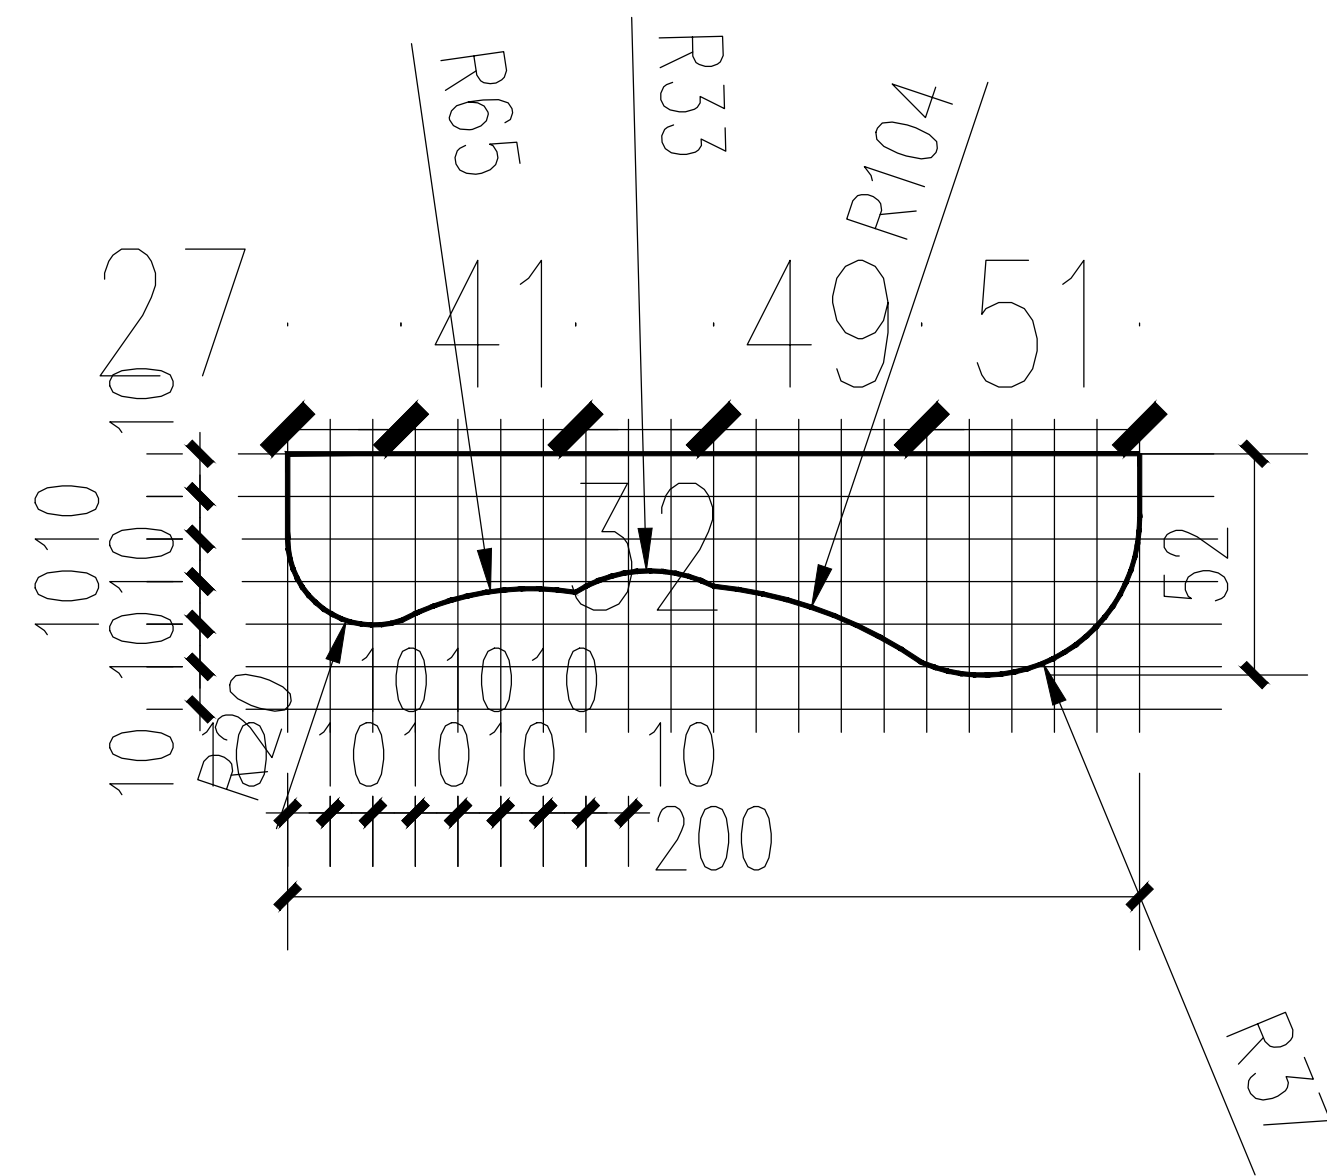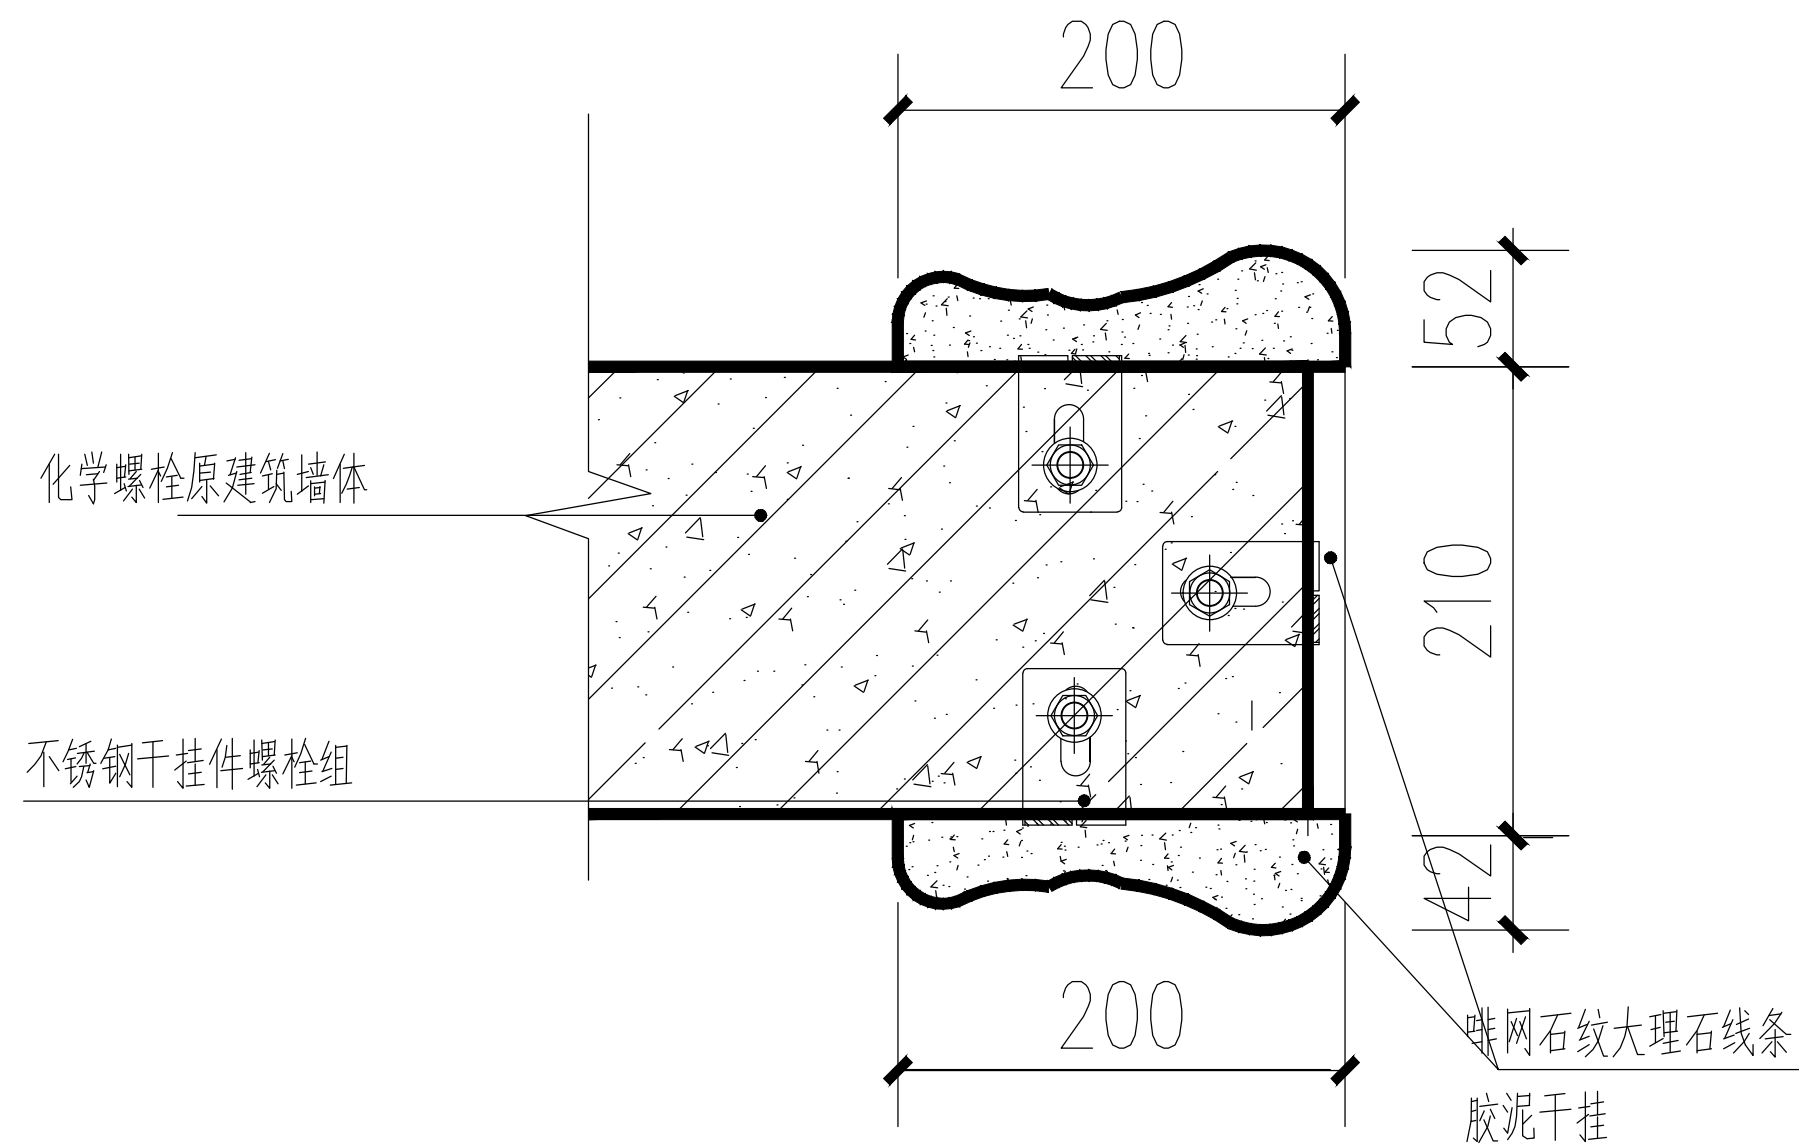

⑨ 一层门洞门套剖面图

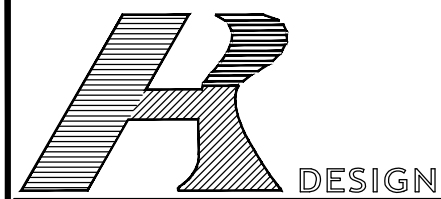

容海川城乡规划设计有限公司
 RONG HUI CHUAN CHENG XIANG GUO JI HUA SHI JI GONG SI CO., LTD.
 建筑工程设计甲级: A114000370
 城乡规划编制乙级: [晋]城规编第 (14)2003 号
 旅游规划设计乙级: 旅规乙14-2011
 市政工程乙级: A214000377
 林业调查规划设计丙级: 丙04-068
 风景园林工程设计乙级: A214000377
 特种设备设计 (压力管道): GB1级
 质量管理体系认证
 GB/T 19001-2008 idt ISO 9001 : 2008

项目名称
上饶市公安局信州分局灵溪派出所 (业务用房)


图纸名称
一层大厅窗台节点大样 一层门洞门套剖面图

设计编号	
设计阶段	施工图
专 业	装饰
版 本	A
图 号	DY-03
日 期	2017.08
审 定	何红辉
审 核	
校 对	何红辉
设 计	何红辉
制 图	

技术专用章


备 注	
1、	本图须加盖本公司技术专用章，否则一律无效。
2、	本设计知识产权为归公司所有，未经许可不得擅自使用。
3、	施工图需经相关部门批准及施工图纸及消防审查合格后方可施工。
4、	图中尺寸以标注为准，严禁度量图则。

规划	市政	路桥
建筑	结构	给排水
暖通	电气	风景园林

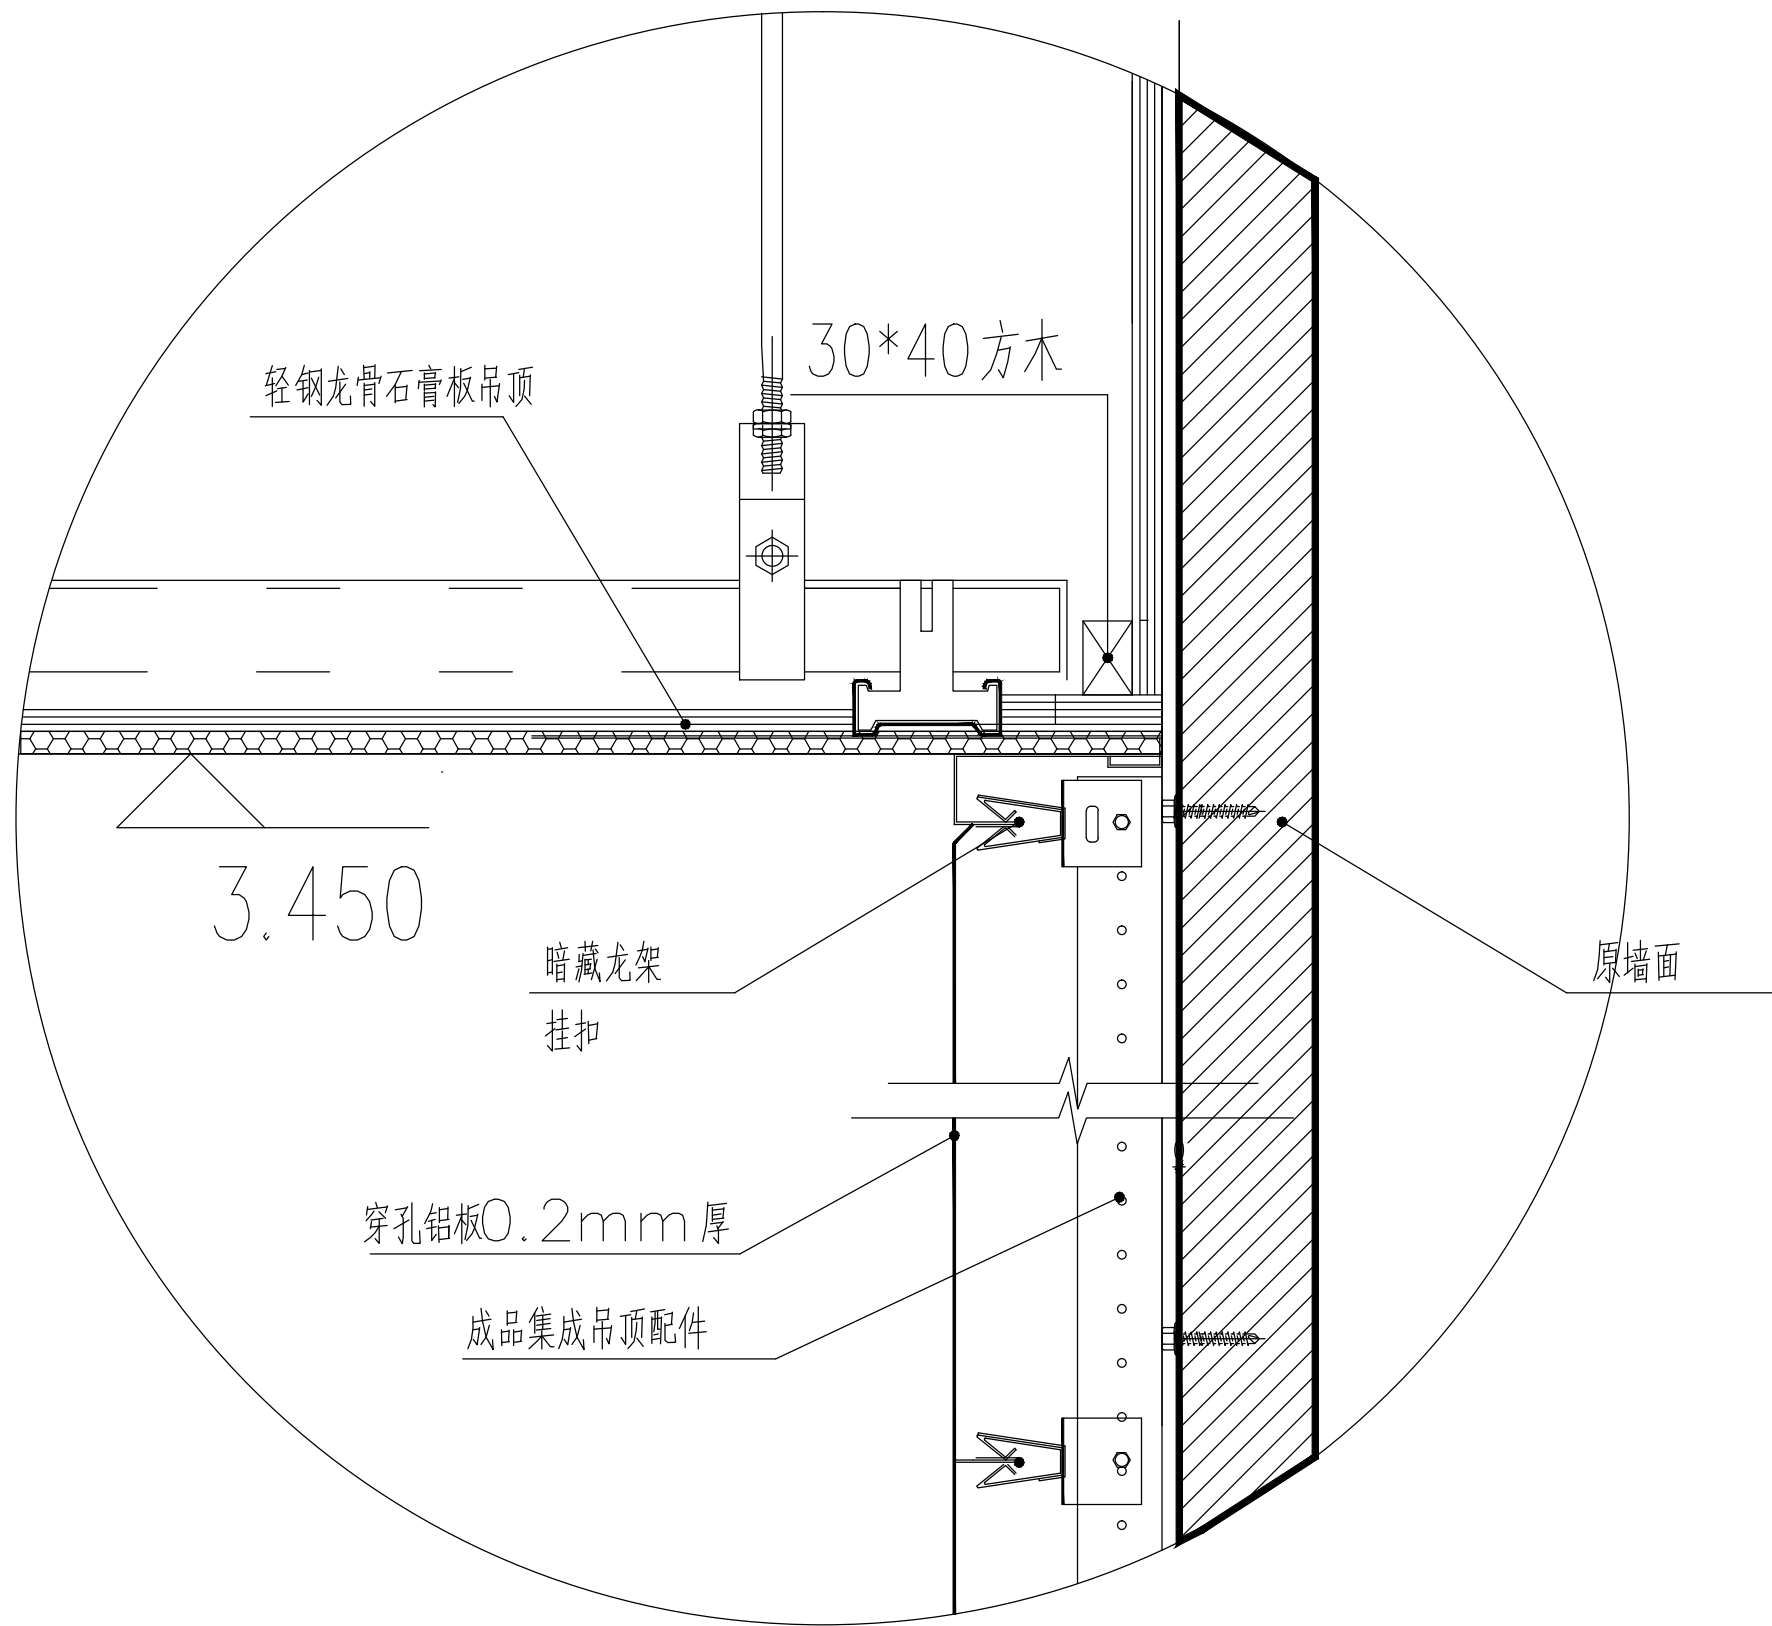


12

机械打孔钢板安装吊顶位置剖面图

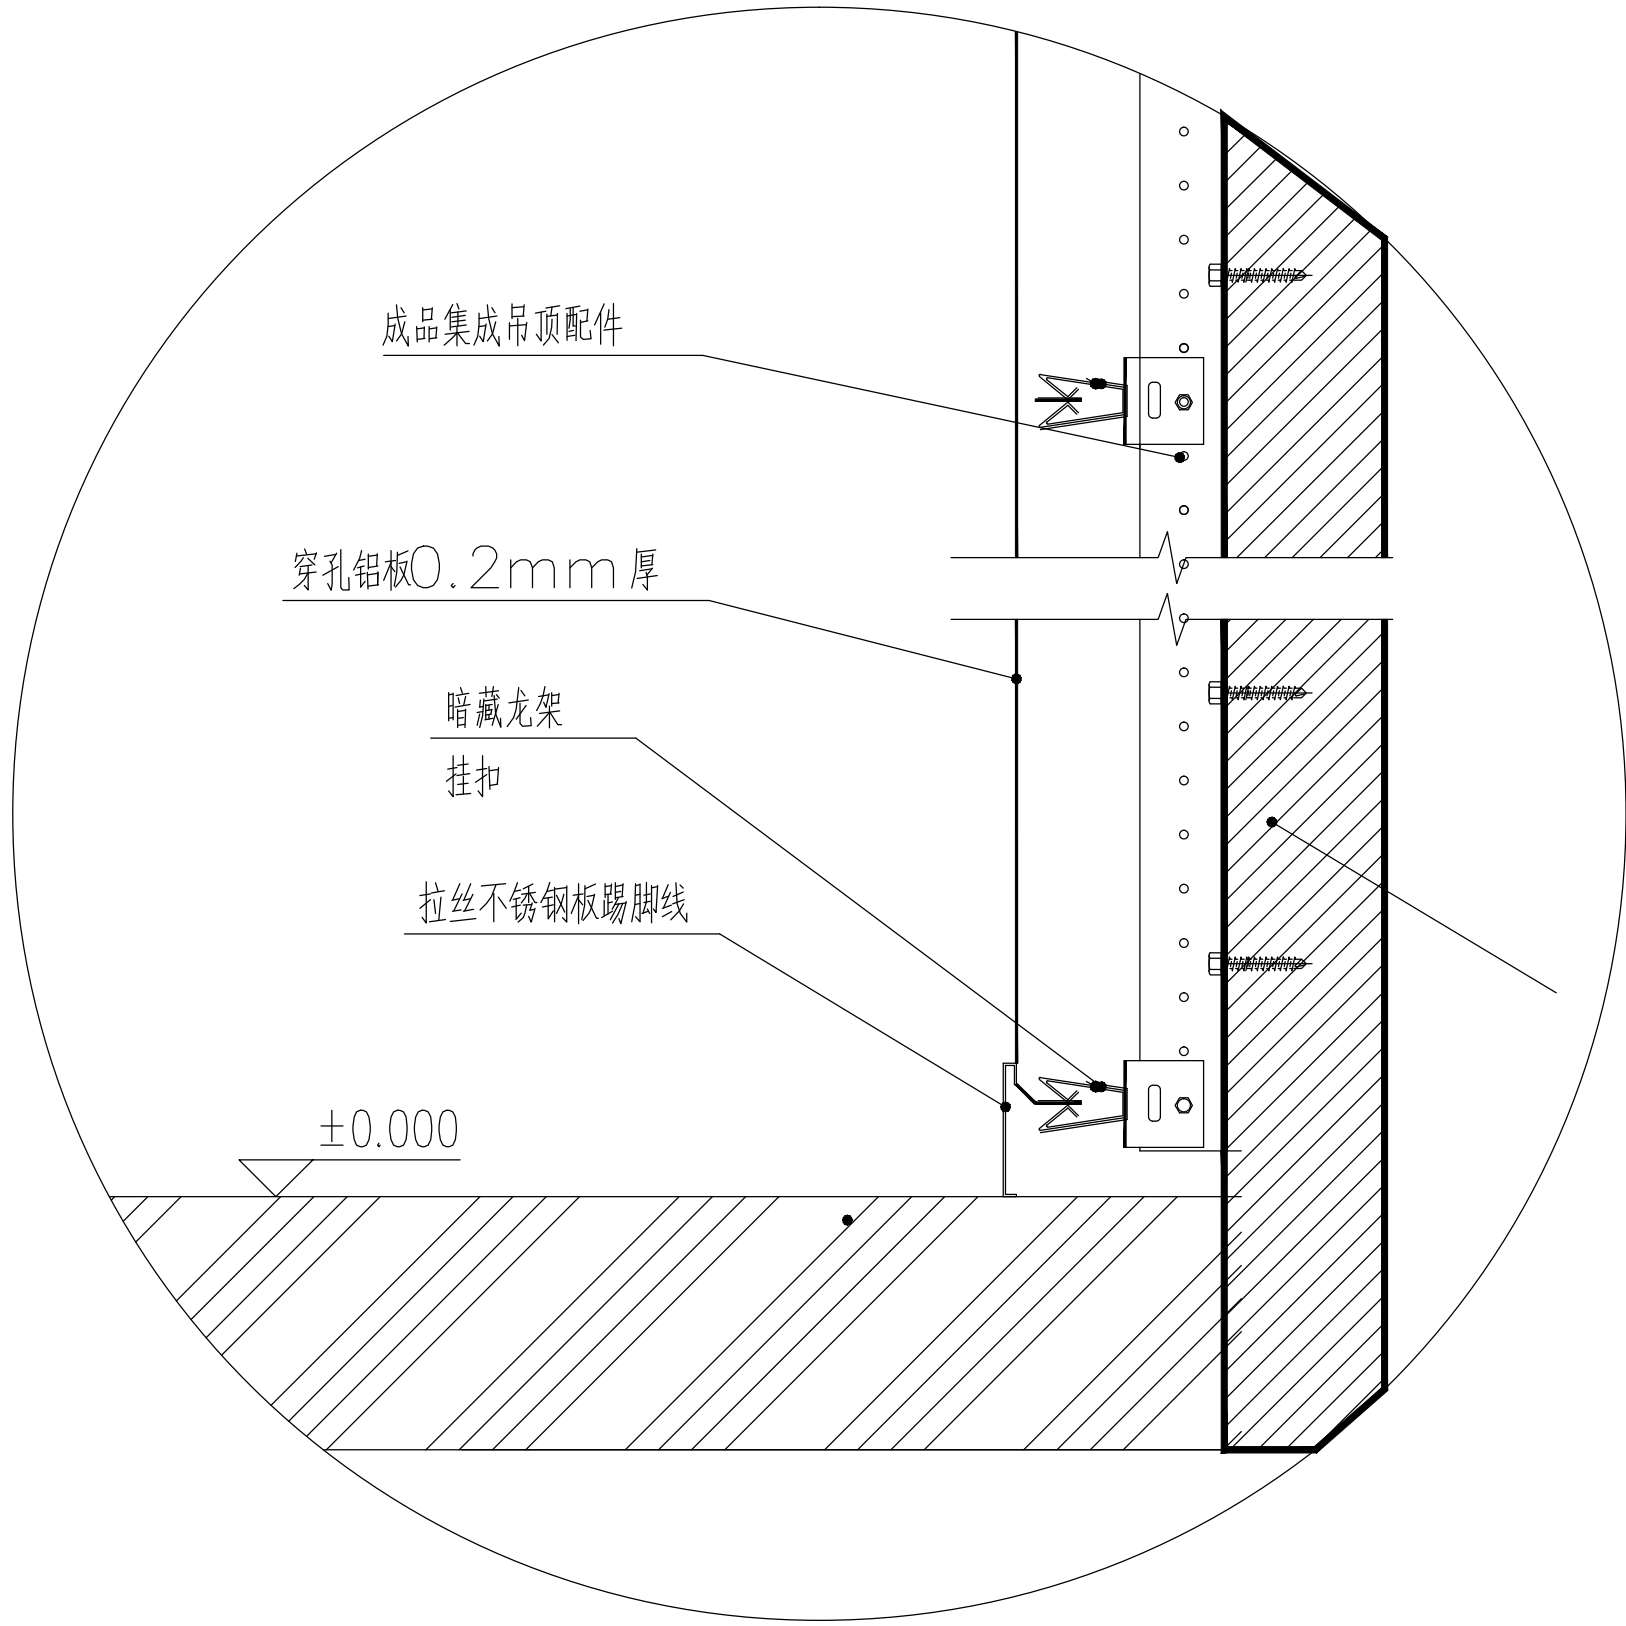

机械打孔钢板安装地面位置剖面图

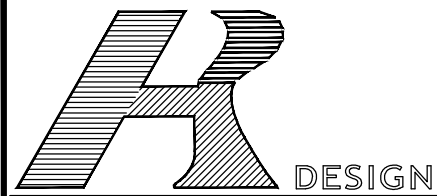

容海川城乡规划设计有限公司
RONG HAI CHUANG URBAN AND RURAL PLANNING AND DESIGN CO., LTD.
建筑工程设计甲级: A114000370
城乡规划编制乙级: [晋]城规编第(142003)号
旅游规划设计乙级: 旅规乙14-2011
市政工程乙级: A214000377
林业调查规划设计丙级: 丙04-068
风景园林工程设计乙级: A214000377
特种设备设计(压力管道): GB1级
质量管理体系认证
GB/T 19001-2008 idt ISO 9001: 2008

项目名称
上饶市公安局信州分局灵溪派出所 (业务用房)

图纸名称
机械打孔钢板安装剖面图

设计编号
设计阶段
专业
版本
图号
日期

设计编号
设计阶段
专业
版本
图号
日期

设计编号
设计阶段
专业
版本
图号
日期

设计编号
设计阶段
专业
版本
图号
日期

设计编号
设计阶段
专业
版本
图号
日期

设计编号
设计阶段
专业
版本
图号
日期







设计编号
设计阶段
专业
版本
图号
日期

设计编号
设计阶段
专业
版本
图号
日期

设计编号
设计阶段
专业
版本
图号
日期

设计编号
设计阶段
专业
版本
图号
日期

规划	建筑	暖通	
市政	结构	电气	
路桥	给排水	风景园林	

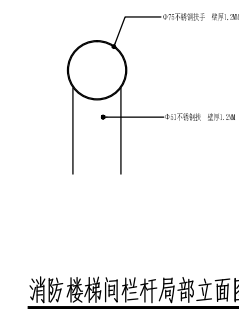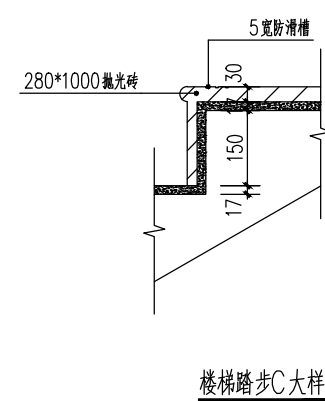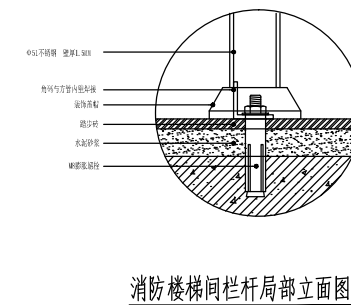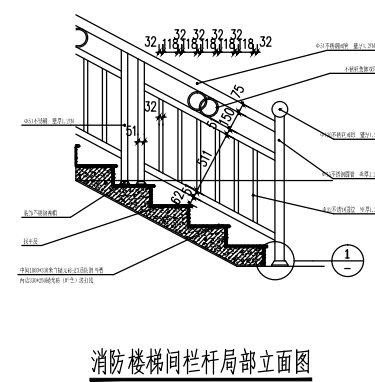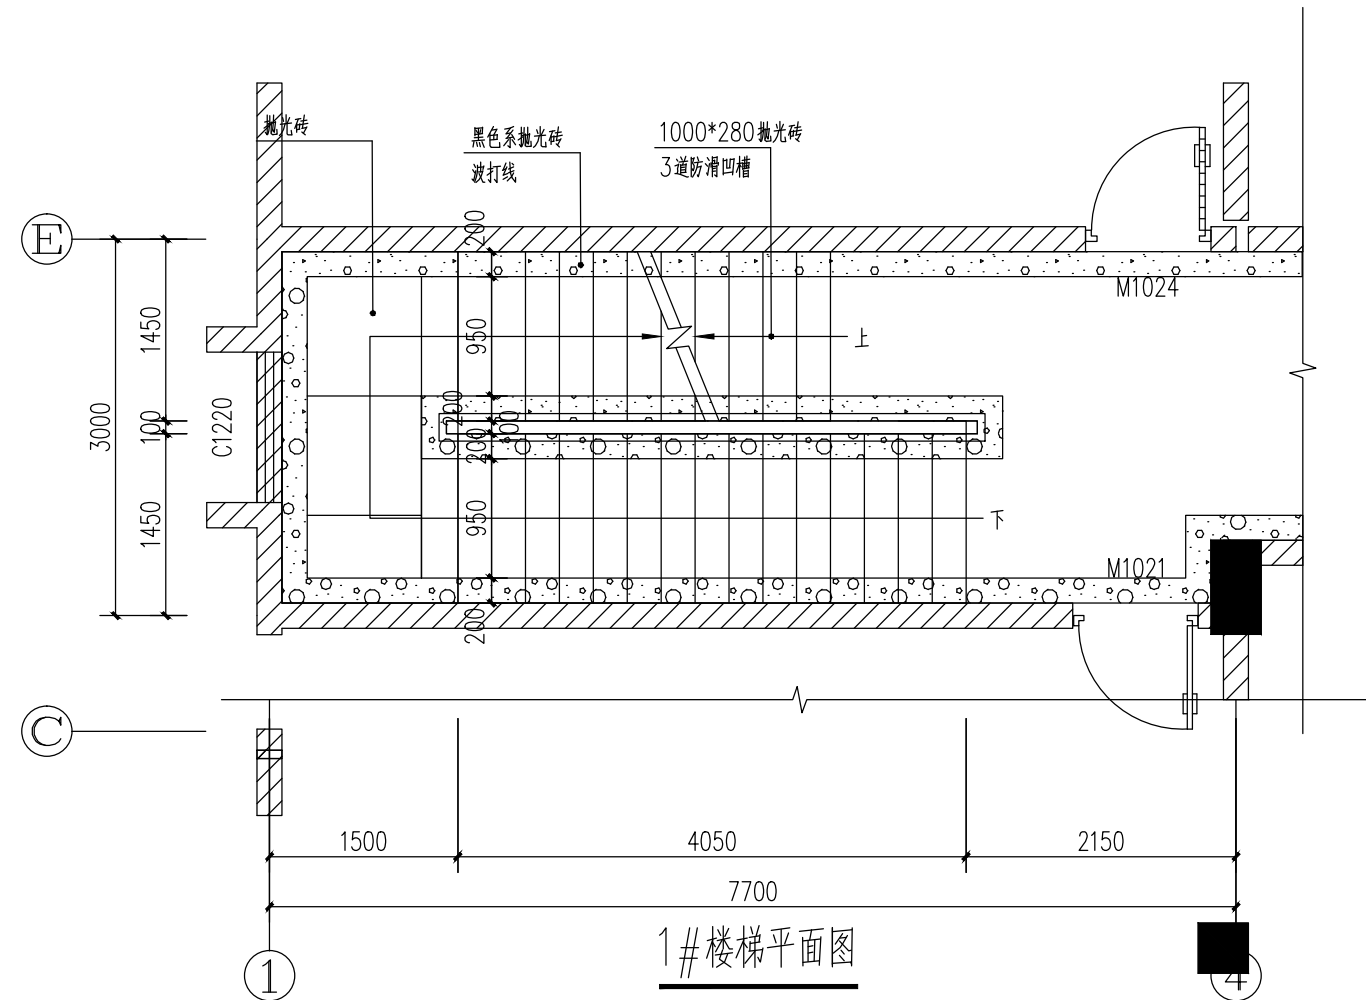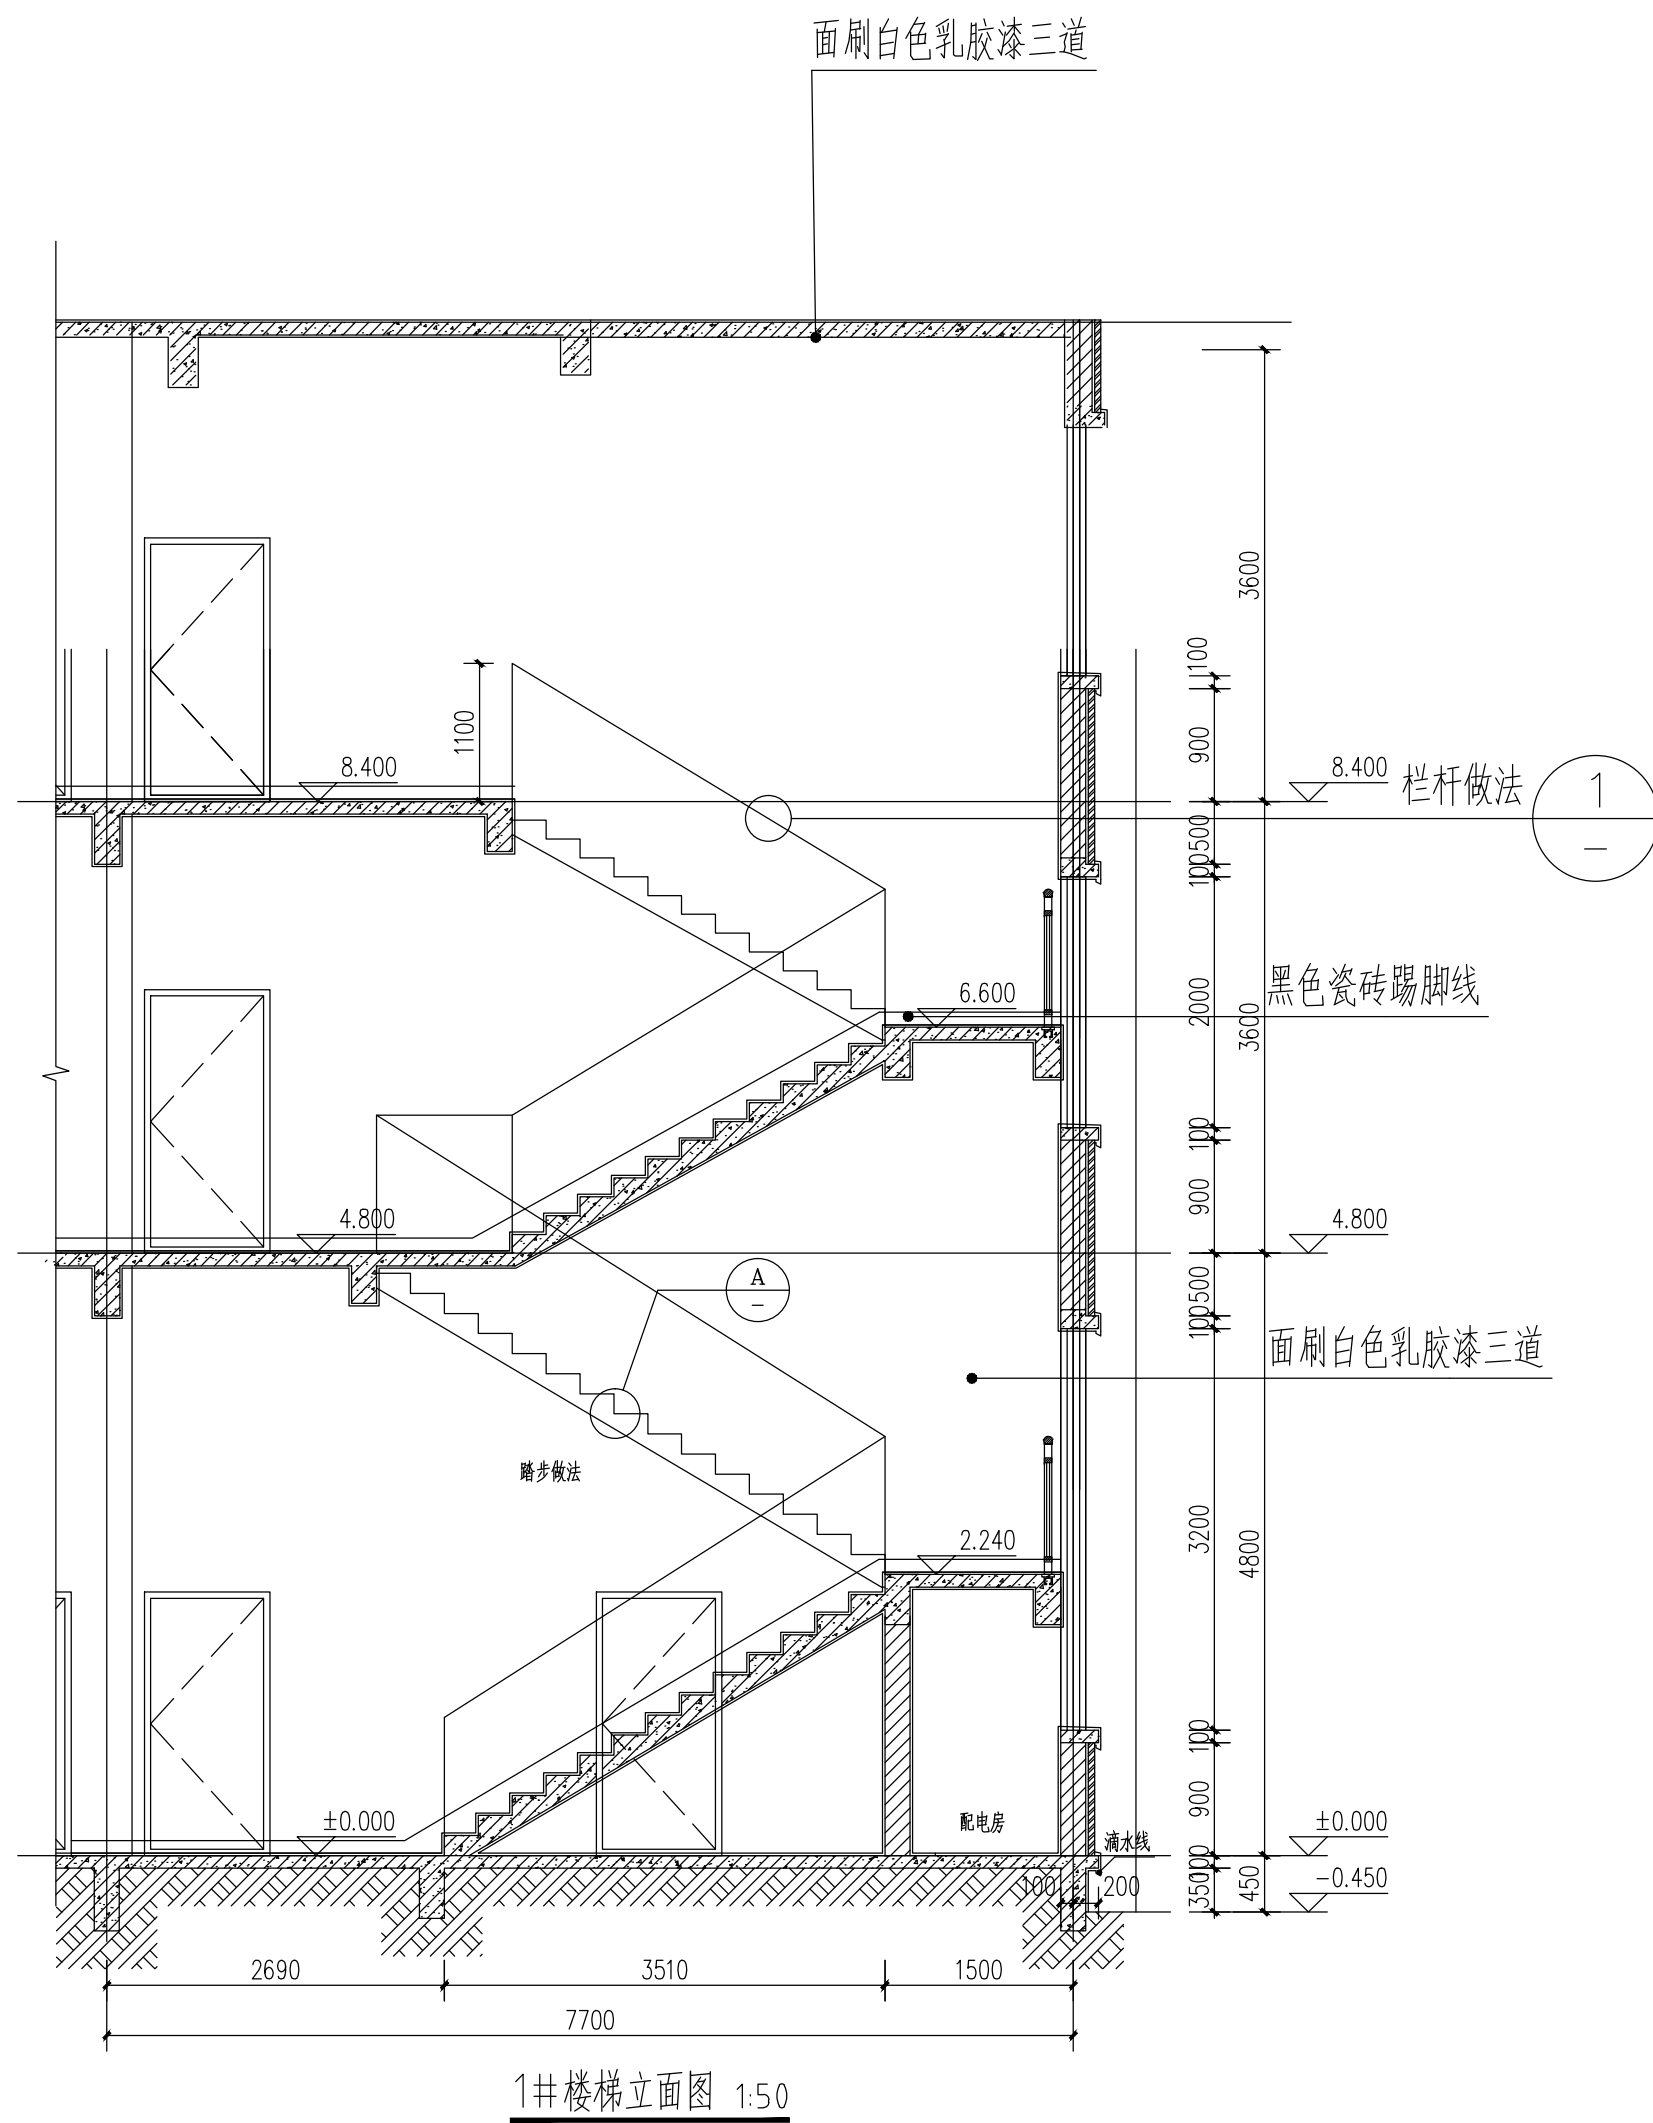


注明：其余楼梯参照此楼梯做法



滨海城市景观规划设计有限公司
 BING MAI CHUAN YUAN AND RURAL PLANNING AND DESIGN CO., LTD.
 建筑工程设计甲级: A114000370
 城乡规划编制乙级: [晋] 城规编第 (142003) 号
 旅游规划设计乙级: 旅规乙14-2011
 市政工程设计乙级: A214000377
 林业调查规划设计乙级: 晋04-068
 风景园林工程设计乙级: A214000377
 特种设备设计 (压力管道): GB级
 质量管理体系认证
 GB/T 19001-2008 idt ISO 9001 : 2008

项目名称	
上饶市公安局信州分局灵溪派出所 (业务用房)	
图纸名称	
楼梯做法大样图1	
设计编号	
设计阶段	施工图
专业	装饰
版本	A
图号	DY-05
日期	2017. 09
审定	胡红辉
审核	
校对	胡红辉
设计	陈新升
制图	
技术专用章	
备 注	
1、本图须加盖本公司技术专用章, 否则一律无效。 2、本设计知识产权为归公司所有, 未经许可不得擅自使用。 3、施工图需经相关部门批准及施工图纸及消防审查合格后方可施工。 4、图中尺寸以标注为准, 严禁度量图则。	

规划	市政	路桥
建筑	结构	给排水
暖通	电气	风景园林

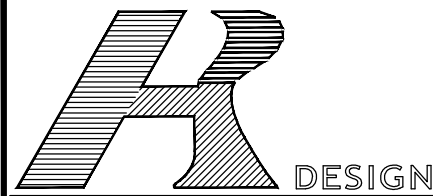

容海川城乡规划设计有限公司
RONG HAI CHUAN URBAN AND RURAL PLANNING AND DESIGN CO., LTD.
建筑工程设计甲级: A114000370
城乡规划编制乙级: [晋]城规编第(142003)号
旅游规划设计乙级: 旅规乙14-2011
市政工程乙级: A214000377
林业调查规划设计丙级: 丙04-068
风景园林工程设计乙级: A214000377
特种设备设计(压力管道): GB1级
质量管理体系认证
GB/T 19001-2008 idt ISO 9001: 2008

项目名称
上饶市公安局信州分局灵溪派出所 (业务用房)
图纸名称
楼梯做法大样图2

设计编号	
设计阶段	施工图
专业	装饰
版本	A
图号	DY-06
日期	2017.09


楼梯做法大样图2

设计编号	
设计阶段	施工图
专业	装饰
版本	A
图号	DY-06
日期	2017.09


审定	刘红辉
审核	刘红辉
校对	刘红辉
设计	刘红辉
制图	刘红辉

技术专用章

备注
1、本图须加盖本公司技术专用章, 否则一律无效。 2、本设计知识产权为归公司所有, 未经许可不得擅自使用。 3、施工图需经相关部门批准及施工图纸及消防审查合格后方可施工。 4、图中尺寸以标注为准, 严禁度量图则。

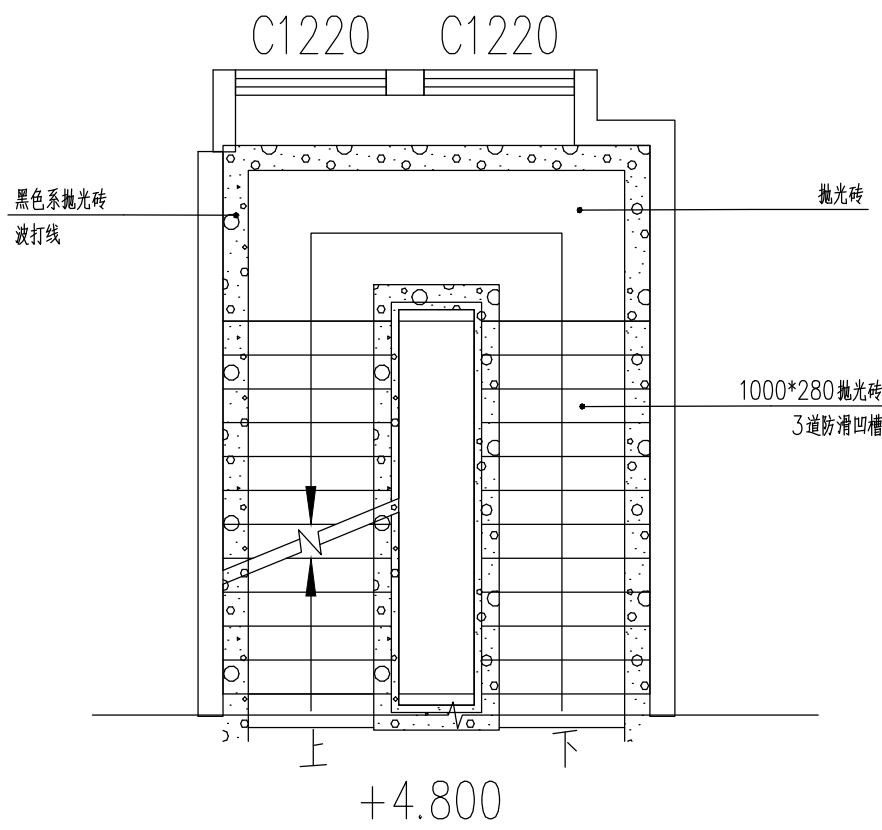


2# 楼梯平面图

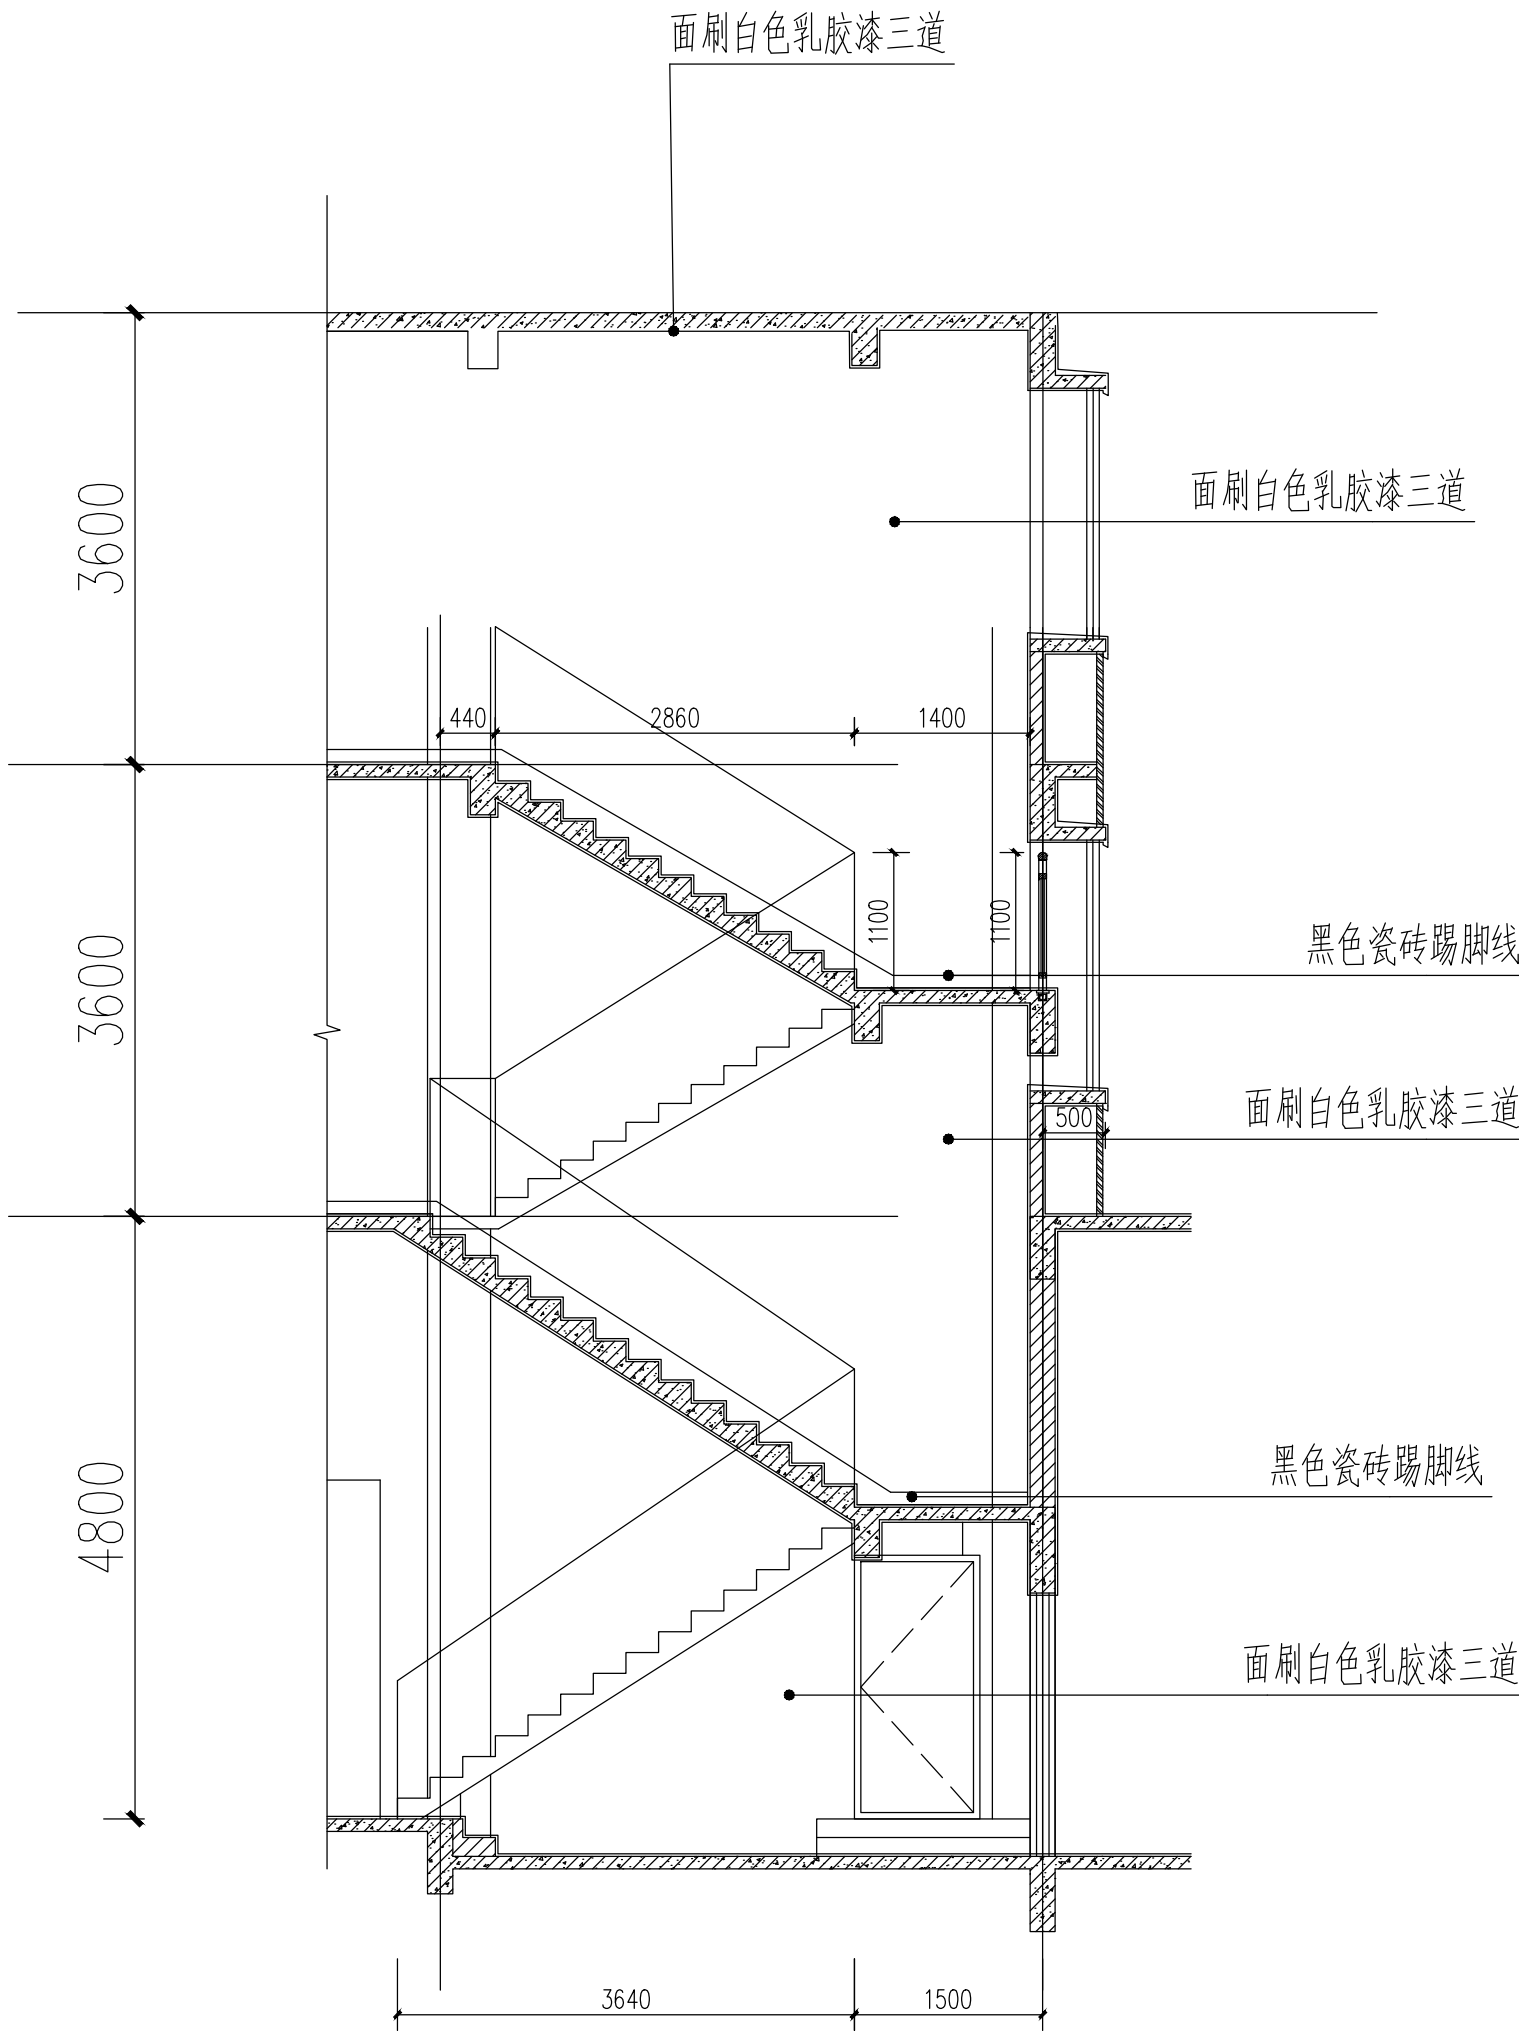


2# 楼梯立面图 1:50

规划	市政	道路
建筑	结构	给排水
暖通	电气	风景园林

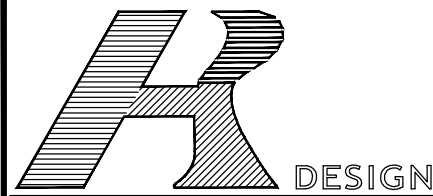

容海川城乡规划设计有限公司
RONG HUI CHUAN URBAN AND RURAL PLANNING AND DESIGN CO., LTD.
建筑工程设计甲级: A114000370
城乡规划编制乙级: [晋]城规编第(142003)号
旅游规划设计乙级: 旅规乙14-2011
市政工程乙级: A214000377
林业调查规划设计丙级: 丙04-068
风景园林工程设计乙级: A214000377
特种设备设计(压力管道): GB1级
质量管理体系认证
GB/T 19001-2008 idt ISO 9001: 2008

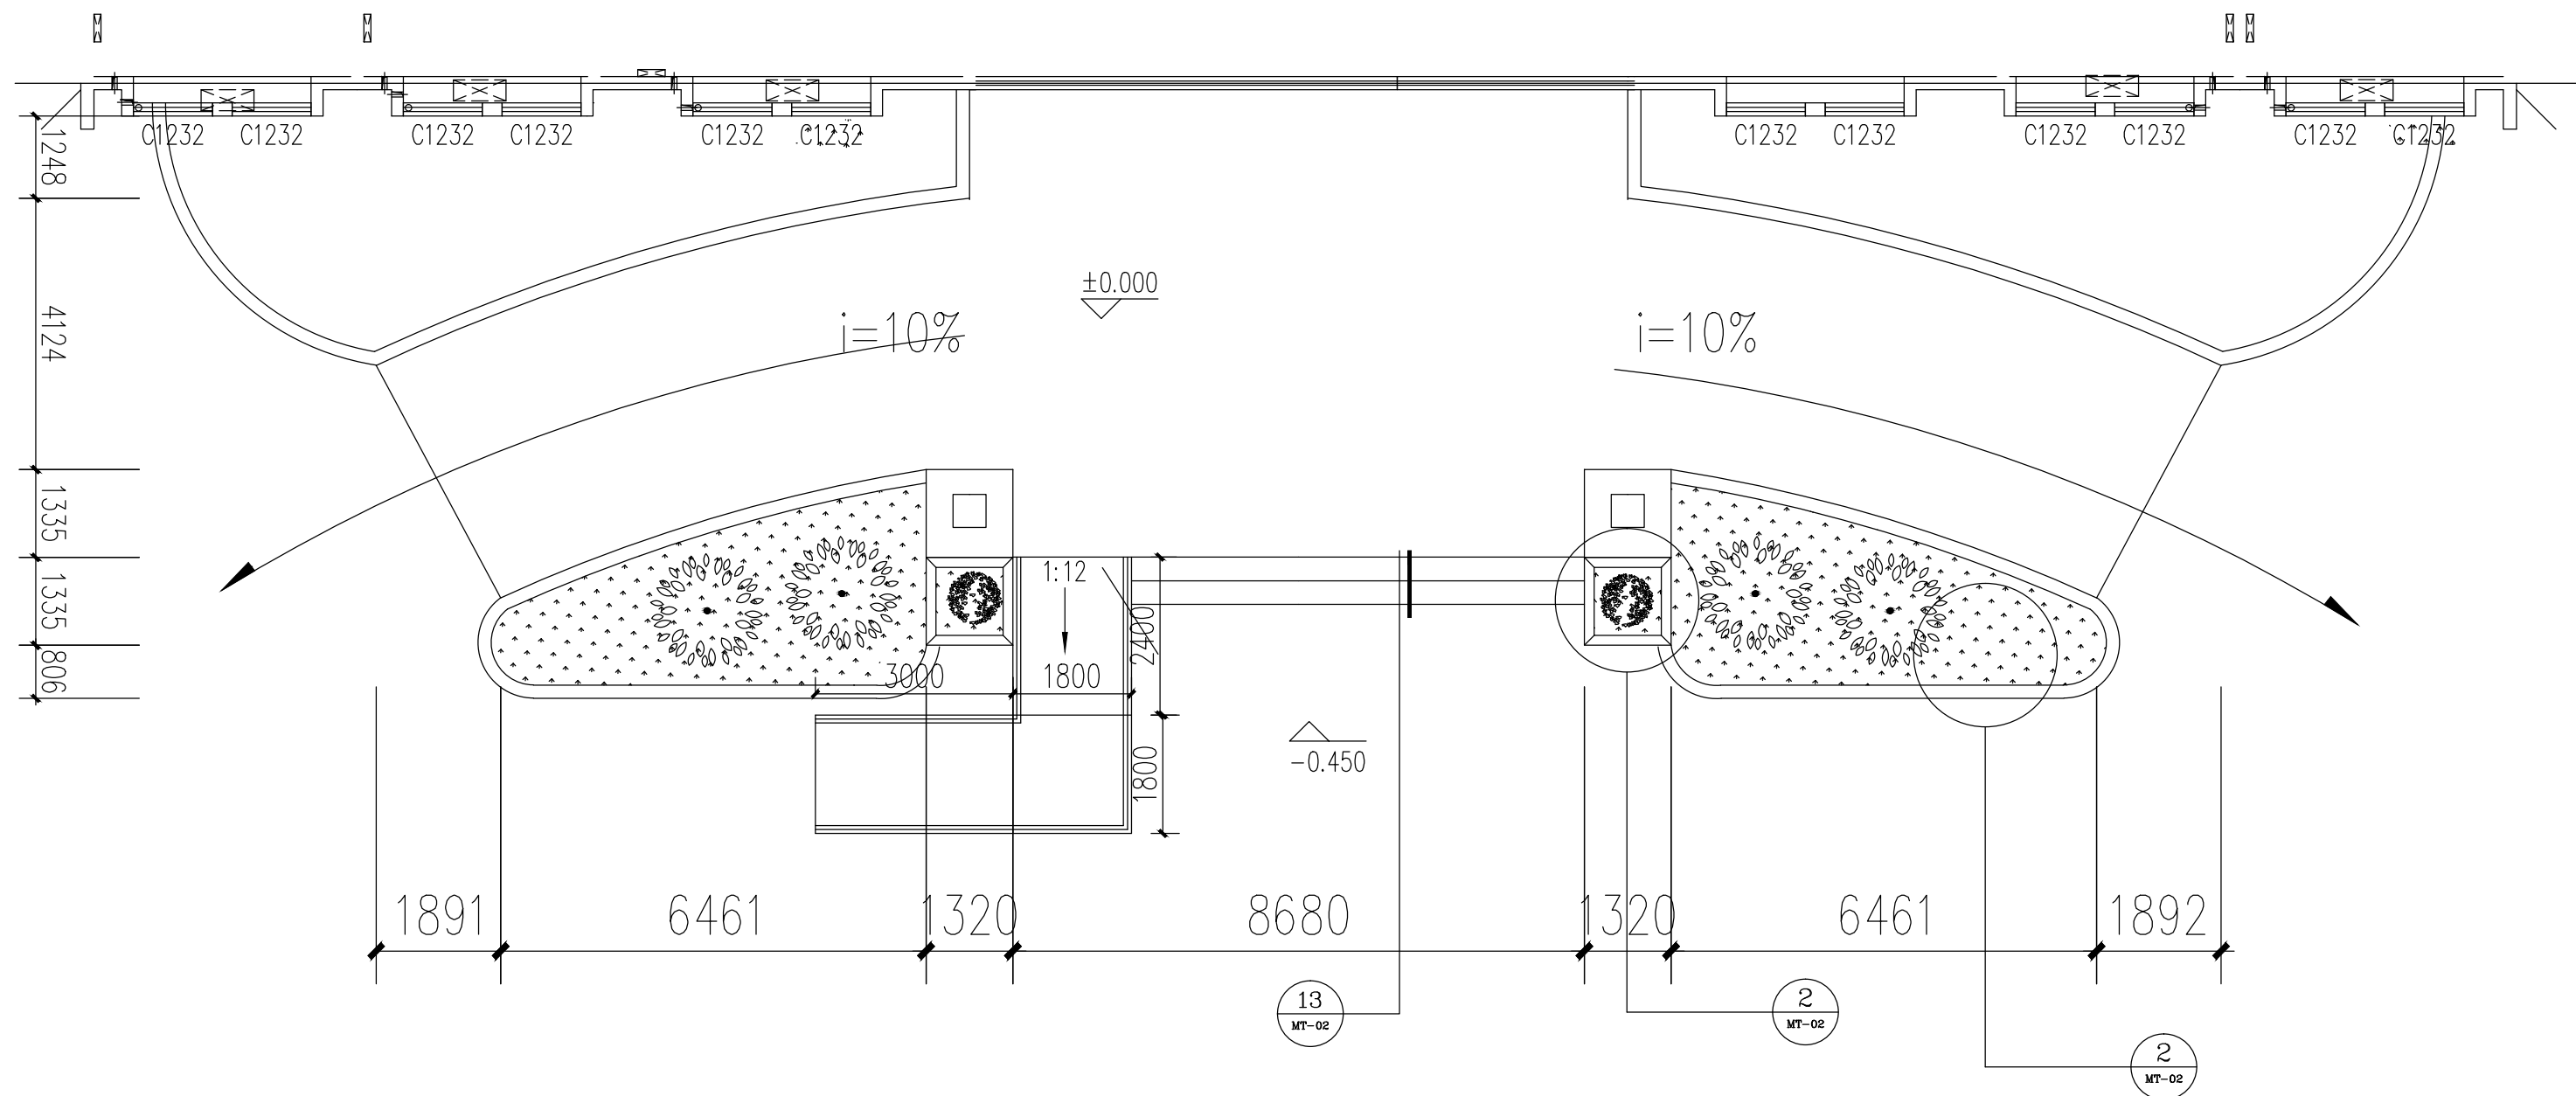

门厅地面铺设图

项目名称

上饶市公安局信州分局灵溪派出所
(业务用房)

图纸名称

门厅地面铺设图

设计编号	
设计阶段	施工图
专业	装饰
版本	A
图号	MT-01
日期	2017. 09


审定	刘红梅
审核	刘红梅
校对	刘红梅
设计	陈建新
制图	陈建新

技术专用章


备注

- 1、本图须加盖本公司技术专用章，否则一律无效。
- 2、本设计知识产权为归公司所有，未经许可不得擅自使用。
- 3、施工图需经相关部门批准及施工图纸及消防审查合格后方可施工。
- 4、图中尺寸以标注为准，严禁度量图则。


暖通	电气	风景园林
建筑	结构	给排水
规划	市政	路桥

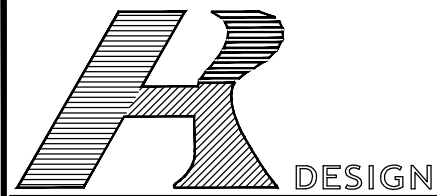



容海川城乡规划设计有限公司
RONG HUA CHUANG URBAN AND RURAL PLANNING AND DESIGN CO., LTD.
建筑工程设计甲级: A114000370
城乡规划编制乙级: [晋]城规编第(142003)号
旅游规划设计乙级: 旅规乙14-2011
市政工程乙级: A214000377
林业调查规划设计丙级: 丙04-068
风景园林工程设计乙级: A214000377
特种设备设计(压力管道): GB1级
质量管理体系认证
GB/T 19001-2008 idt ISO 9001: 2008

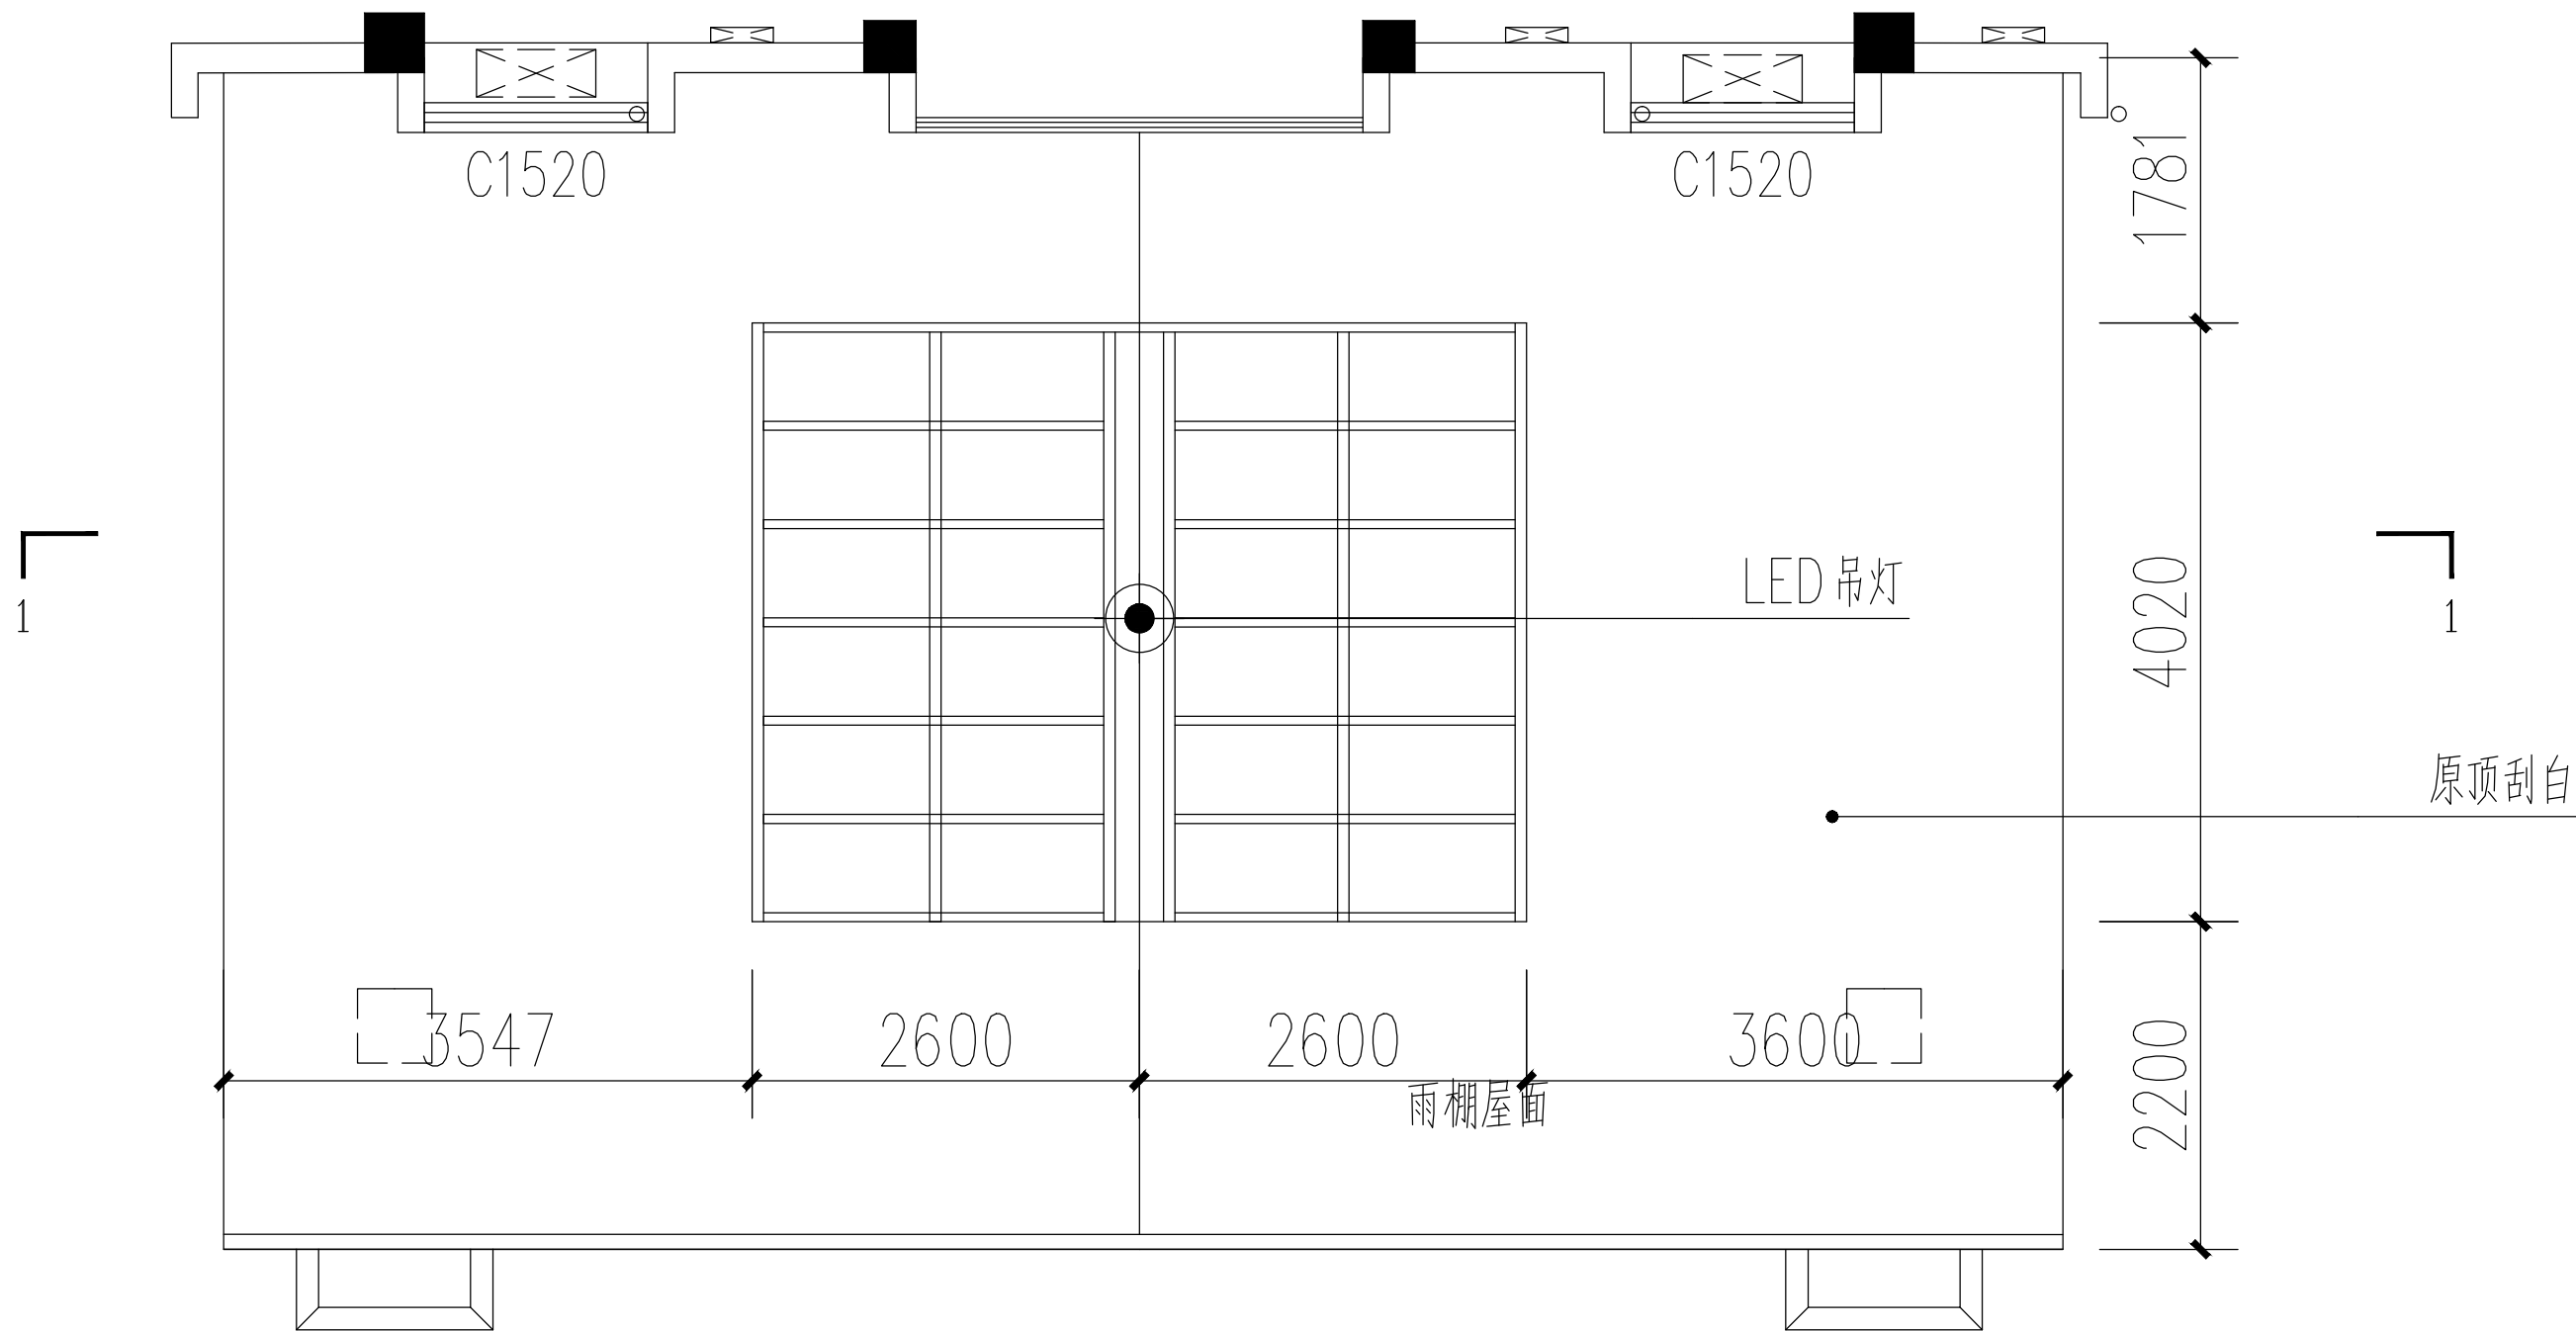

门厅顶面平面图

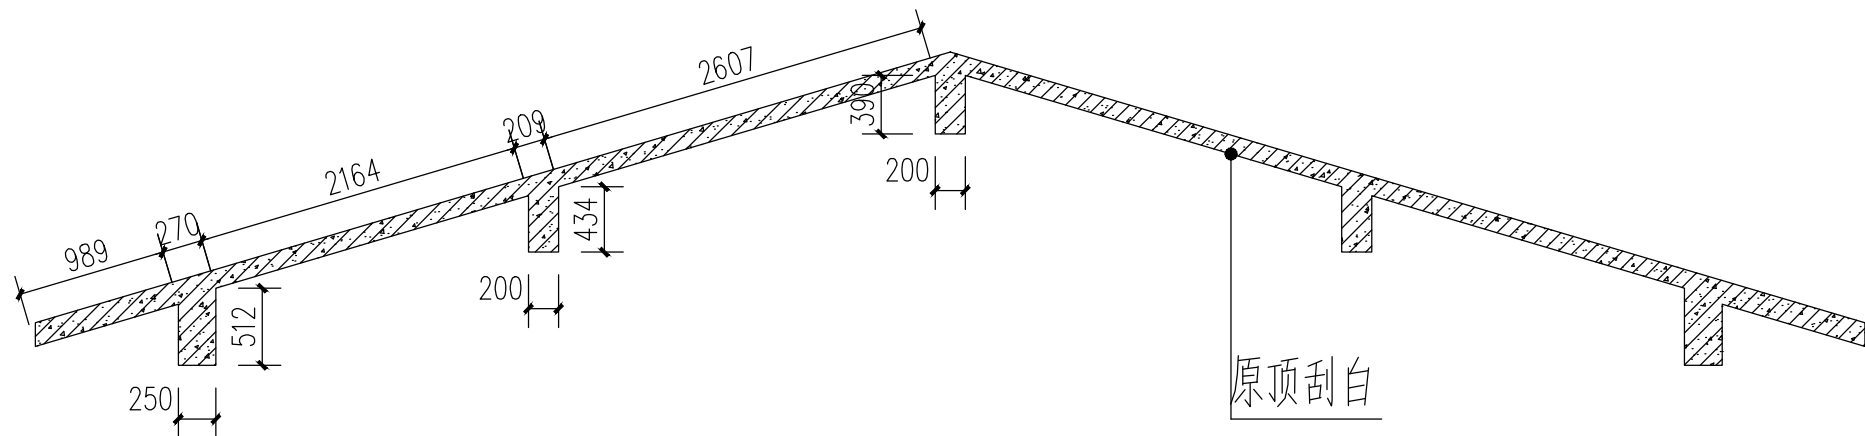

1-1 门厅剖面图

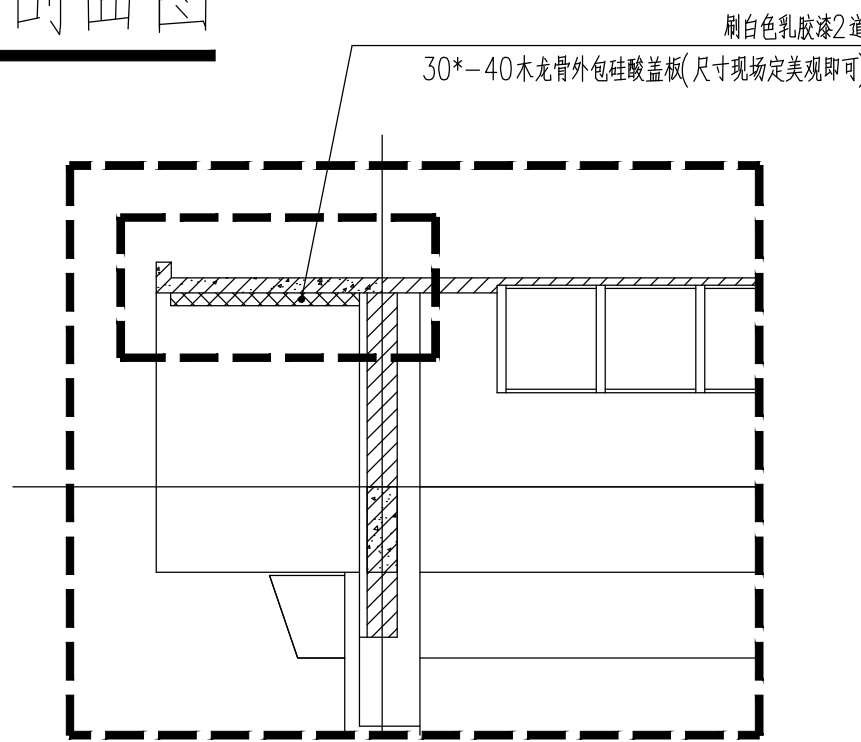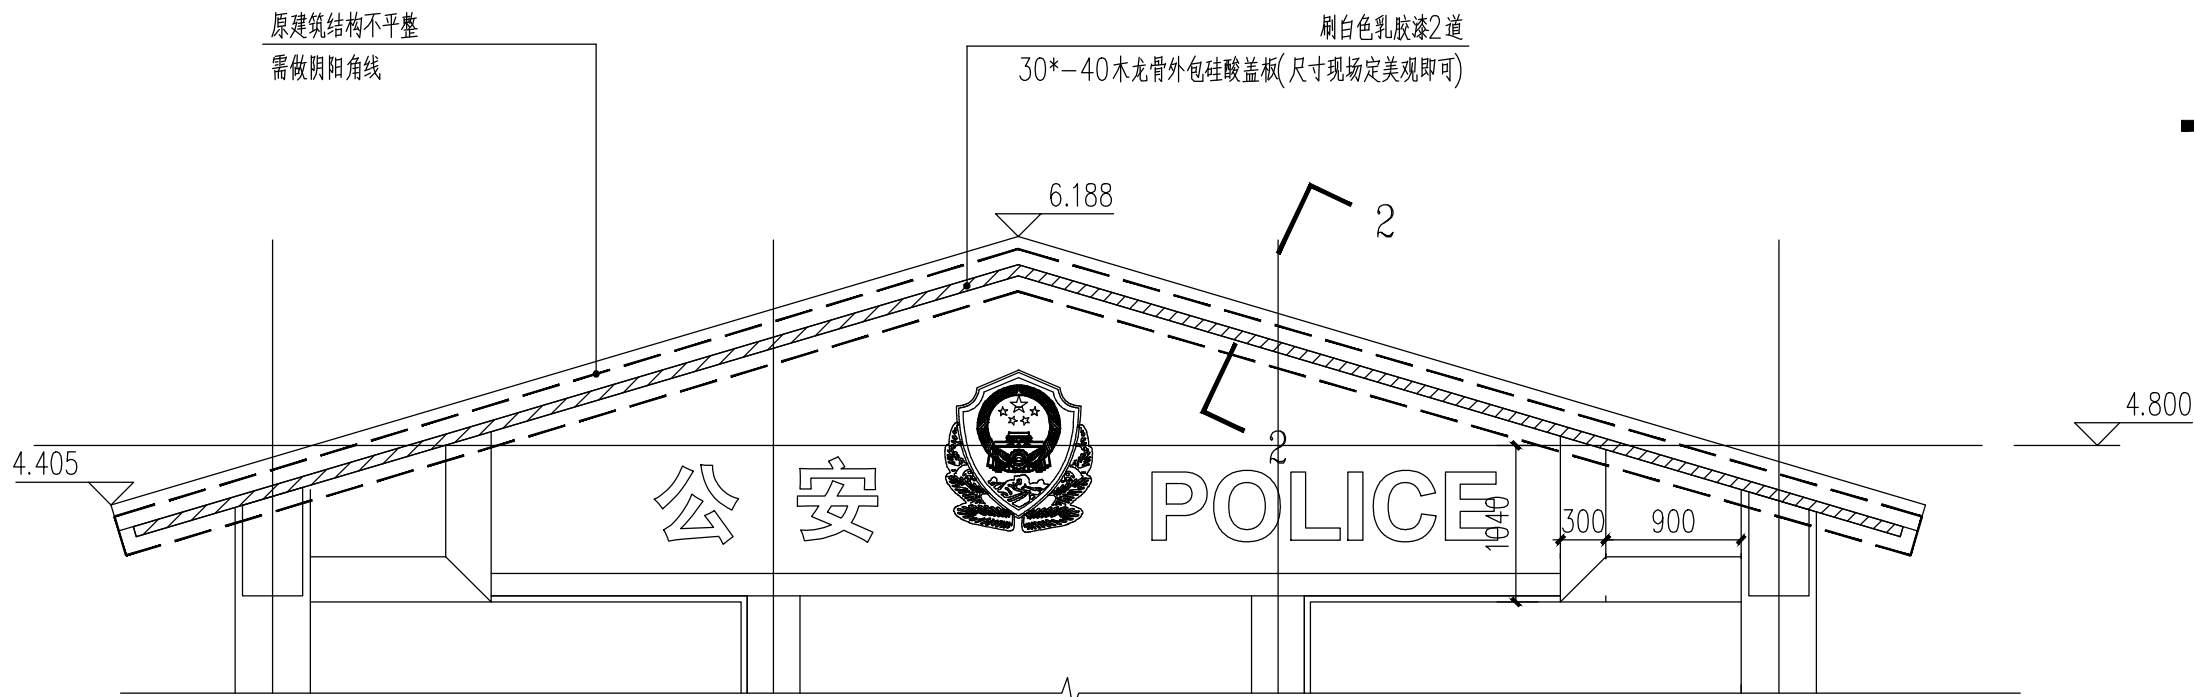

2-2 门厅剖面图

项目名称

上饶市公安局信州分局灵溪派出所
(业务用房)

图纸名称

门厅顶面平面图

设计编号

设计阶段

施工图

专业

装饰

版本

A

图号

MT-02

日期

2017. 09

审定

审核

校对

设计

制图

技术专用章

备注

1、本图须加盖本公司技术专用章, 否则一律无效。
2、本设计知识产权为归公司所有, 未经许可不得擅自使用。
3、施工图需经相关部门批准及施工图纸及消防审查合格后方可施工。
4、图中尺寸以标注为准, 严禁度量图则。